

广西水利电力职业技术学院创新创业基地

装饰施工图

图纸目录

序号	区域	图纸编号	图纸名称	备注
01			图纸封面	
02		01	图纸目录	
03		02	原始结构图	
04		03	设计区域注明图	
05		04	原始结构拆除图	
06		05	新建结构图	
07		06	平面布置图	
08		07	平面铺贴图	
09		08	天花布置图	
10		09	天花布置放大区域图	
11		10	灯具布置图	
12		11	灯具区域图1	
13		12	灯具区域图2	
14		13	灯具区域图3	
15		14	开关布置图	
16		15	开关区域图1	
17		16	开关区域图2	
18		17	开关区域图3	
19		18	插座布置图	
20		19	插座区域图1	
21		20	插座区域图2	
22		21	插座区域图3	
23		22	索引图	
24		23	A-1立面图	
25		24	A-2立面图	
26		25	B-3立面图	
27		26	C-4立面图	
28		27	A-5立面图	
29		28	B-6立面图	
30		29	A-7立面图	
31		30	D-8立面图	
32		31	C-9立面图	
33		32	B-10立面图	
34		33	C-11立面图	
35		34	A-12立面图	
36		35	C-13立面图	
37		36	D-14立面图	
38		37	C-15立面图	
39		38	A-16立面图	
40		39	D-17立面图	
41		40	D-18立面图	
42		41	C-19立面图	
43		42	A-20立面图	
44		43	C-21立面图	
45		44	B-22立面图	
46		45	D-23立面图	
47		46	A-24立面图	
48		47	C-25立面图	
49		48	D-26立面图	
50		49	B-27立面图	
51		50	1-1剖切图	
52		51	2-2剖切图	
53		52	3-3剖切图	
54		53	4-4剖切图	
55		54	5-5剖切图	
56		55	6-6剖切图	
57		56	7-7剖切图	
58		57		
59		58		

设计说明

一、设计依据

- (1) 建设方提供的室内设计要求及其他相关资料。
(2) 《建筑设计防火规范》GB 50016—2014（2018年版）、《民用建筑设计统一标准》GB 50352-2019
(3) 国家现行的有关规范、标准和规定等。

二、项目概况

- (1) 本建筑耐火等级：二级耐火等级，主要建筑构件为不燃烧性。
(2) 凡楼地面有地漏处的找坡及范围应以原建筑设计为准。
(3) 本设计所选用的产品和材料需符合国家相关的质量检测标准。
(4) 所有装修材料均采用不燃或难燃材料，木材必须采用防火处理，埋入结构的部分应采用防腐处理，类似的材料应严格按照国家规范进行处理。

- (1) 建筑装修施工时，需与其他各工种密切配合，严格遵守国家颁布的有关标准及各项验收规范。
(2) 本装修涉及使用的装修材料有石材、饰面板、石膏板、埃特板、玻璃、涂料、油漆及多种灯具等。

三、主要材料及工艺概述：

- (1) 所有木作基层均刷防火涂料三遍，防火要求达到B1级，所有隐蔽部位吊筋，铁固件，刷防锈漆3遍。
(2) 墙面石材采用挂贴法。
(3) 地面石材均采用干硬性水泥砂浆铺贴。
(4) 乳胶漆做法：满刮腻子三遍找平，两道底漆，三道面漆。
(5) 所有镜面类玻璃和不锈钢均采用胶粘法，基层为15木工板。
(6) 用在地面的洞石要作封洞处理。

四、材料及施工工艺详细说明：

(1) 防水工程

一般规定

本章适用于卫生间、厨房、阳台的防水工程施工。

防水施工宜采用涂膜防水。

防水施工人员应具备相应的岗位证书。

防水工程应在地面、墙面隐蔽工程完毕并经检查验收后进行。

其施工方法应符合国家现行标准、规范的有关规定。

施工时应设置安全照明，并保持通风。

施工环境温度应符合防水材料的技术要求，并宜在5℃以上。

防水工程应做两次蓄水试验。

主要材料质量要求

防水材料性能应符合国家现行有关标准的规定，并应有产品合格证书。

图 名

项目名称

创业基地

项目地点

武鸣水电水利学校

设 计

制 图

日 期


2020-9--

比 例

1:90


图号

01

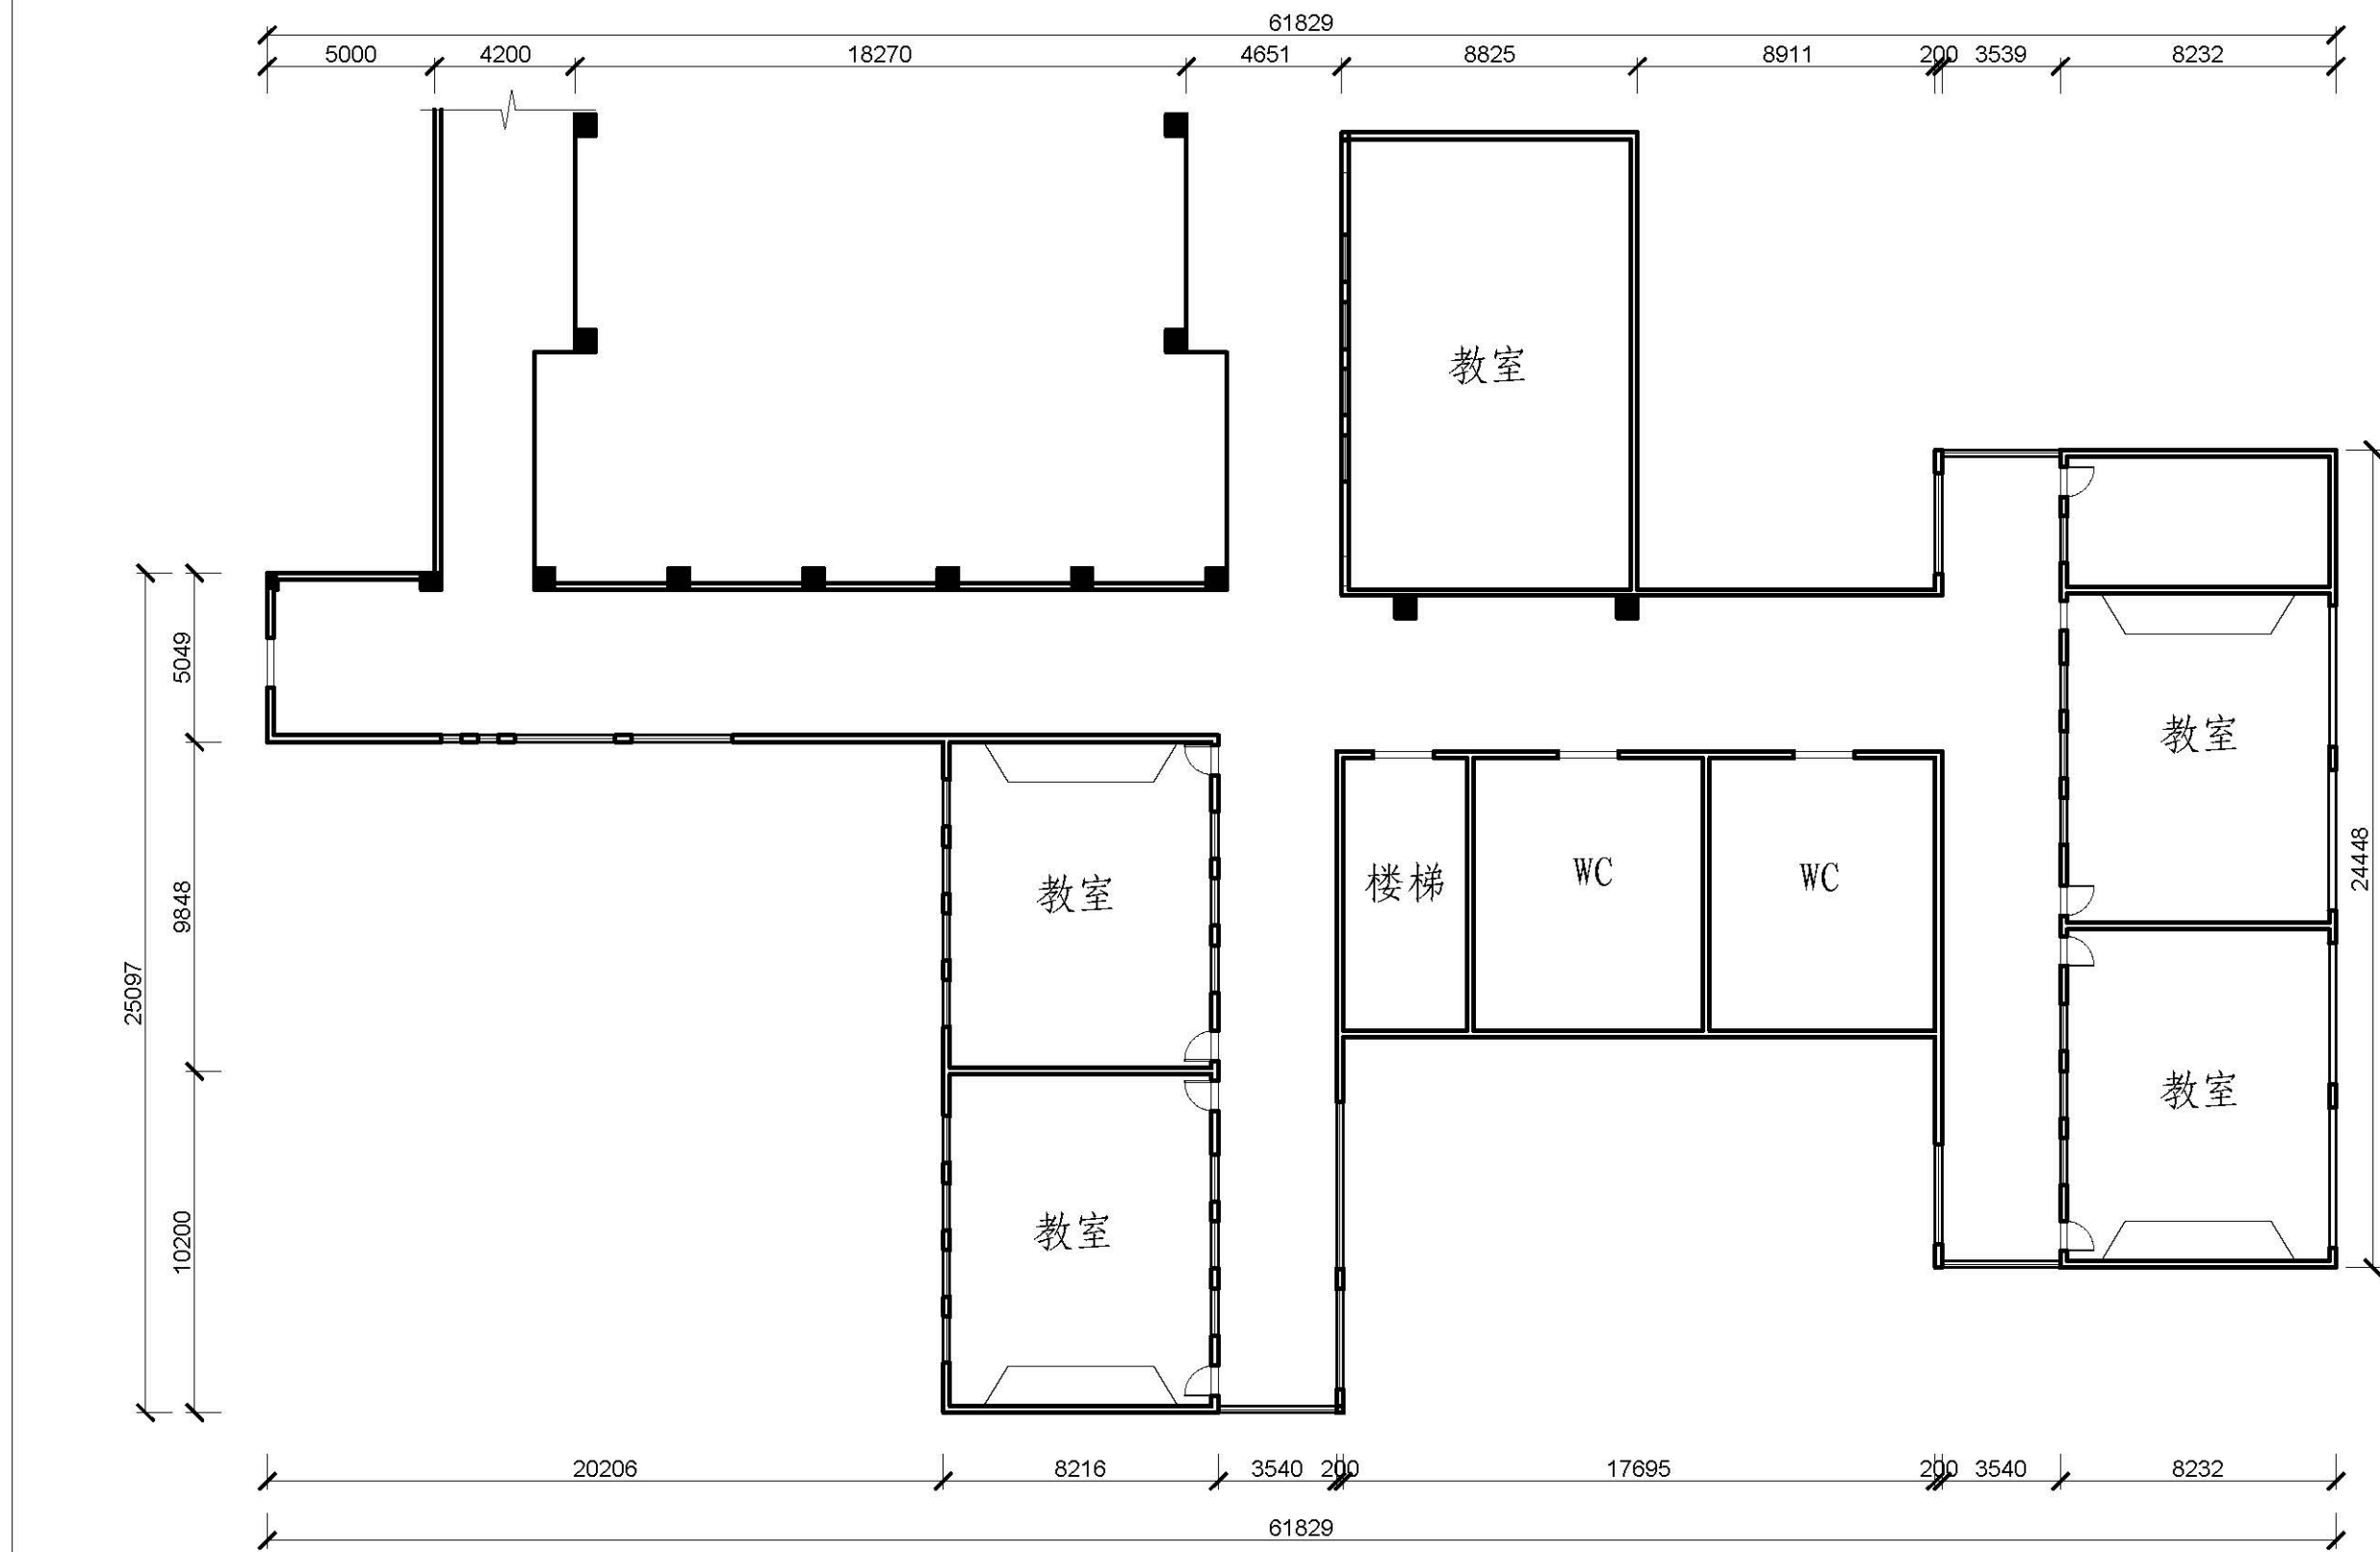

原始结构图

01
1:210

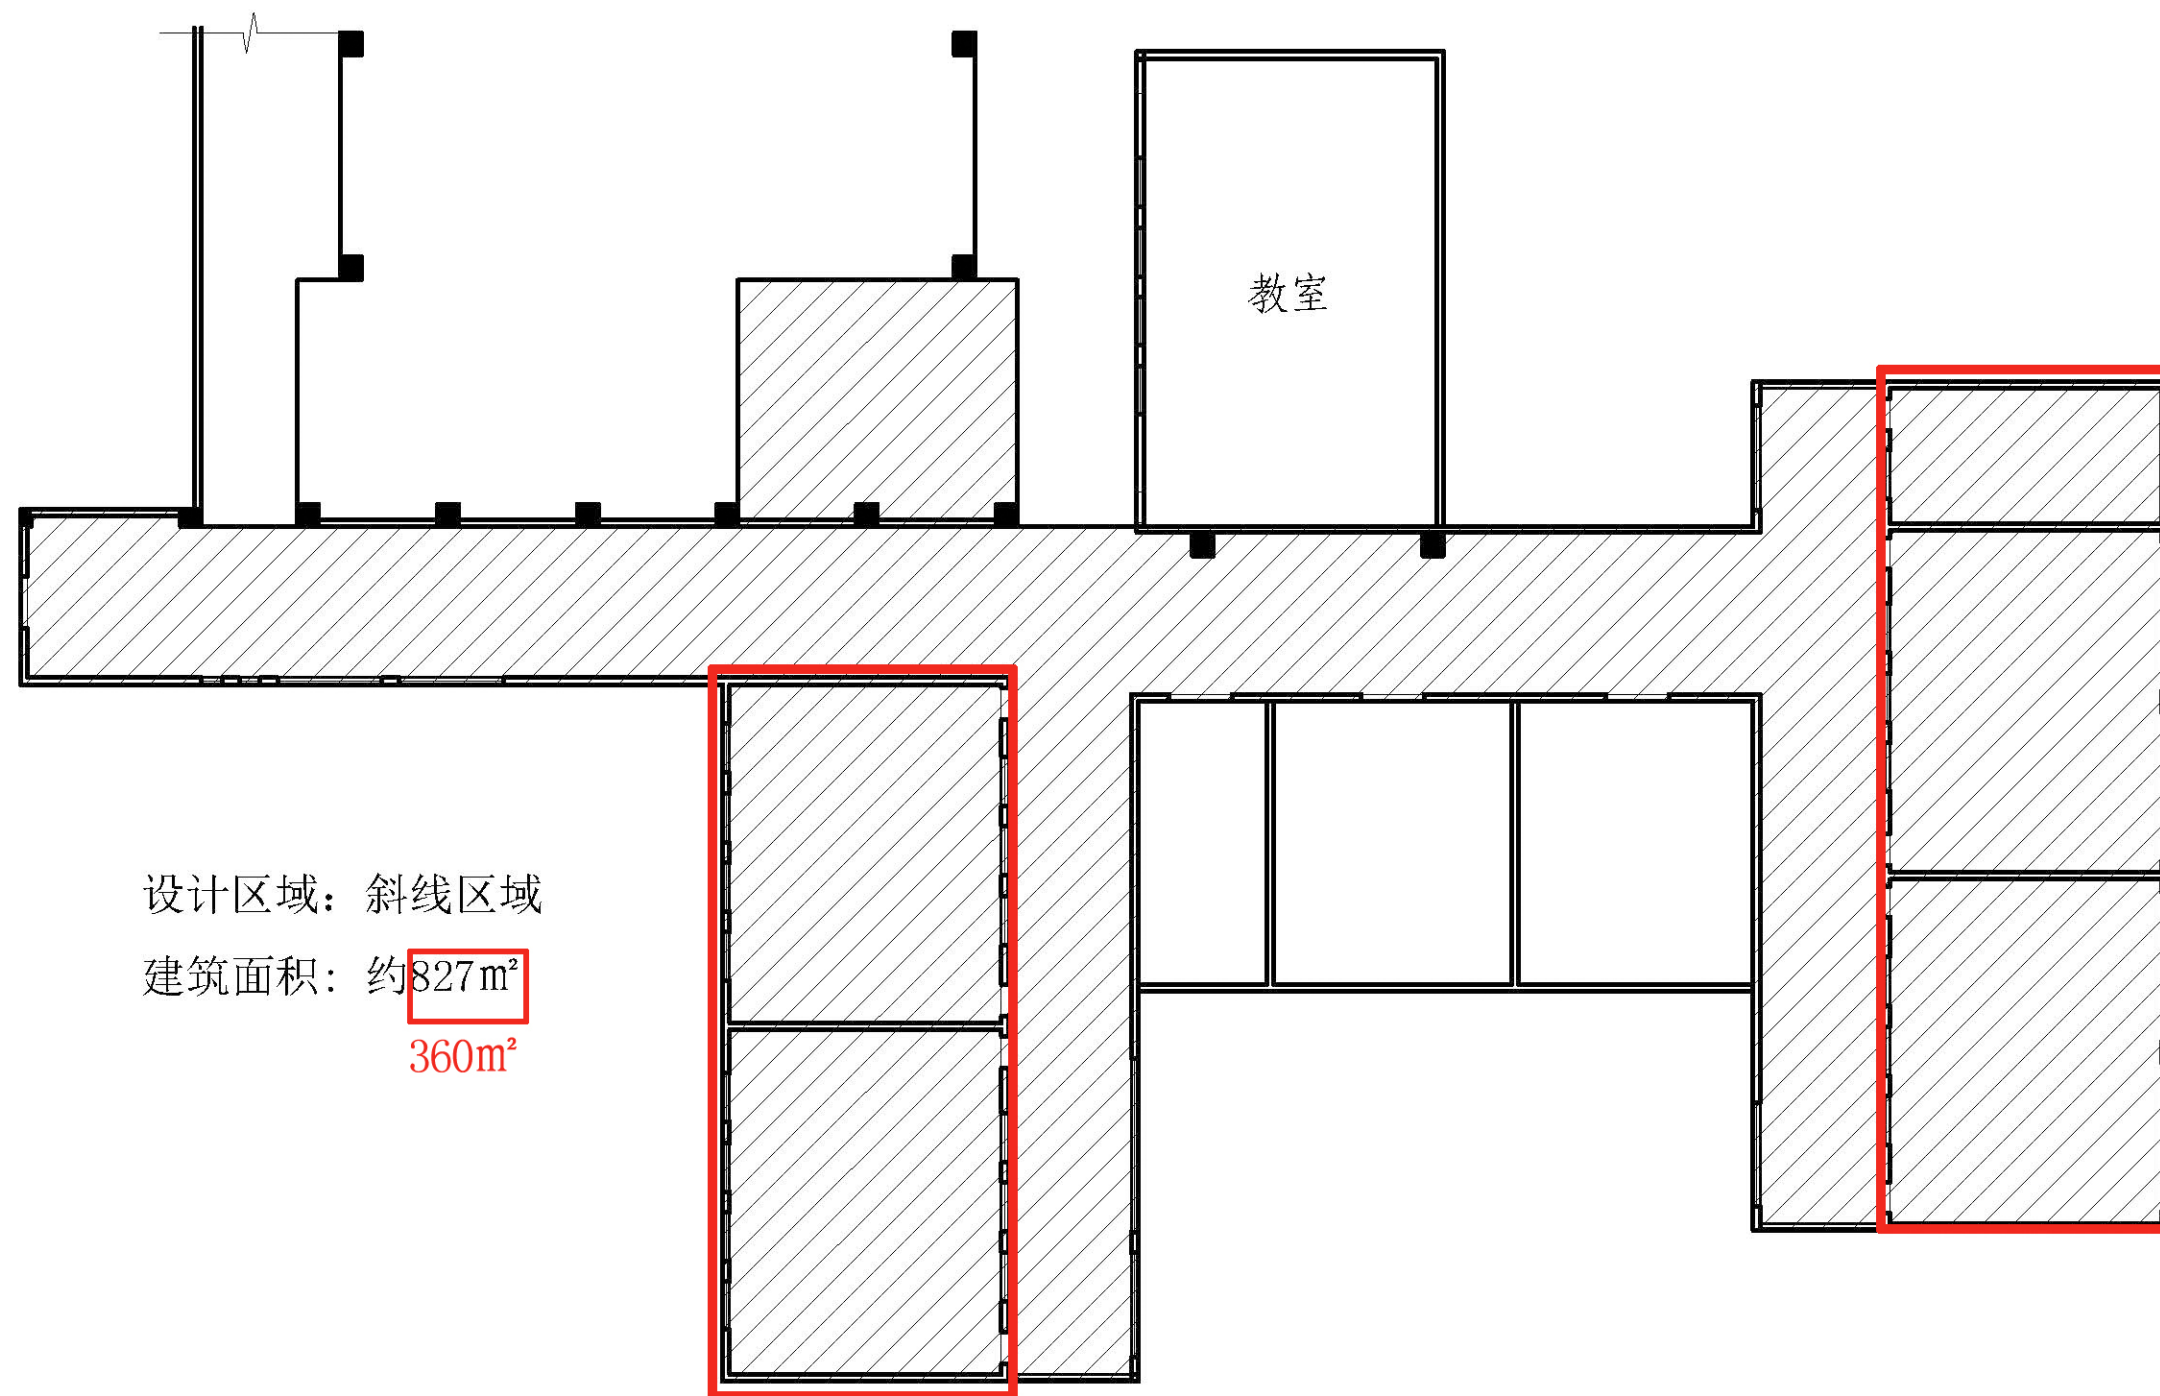

02 设计区域注明图
1:210

图 名

项目名称

创业基地

项目地点

武鸣水电水利学校

设 计

制 图

日 期

2020-6--

比 例

1:210

图号

03

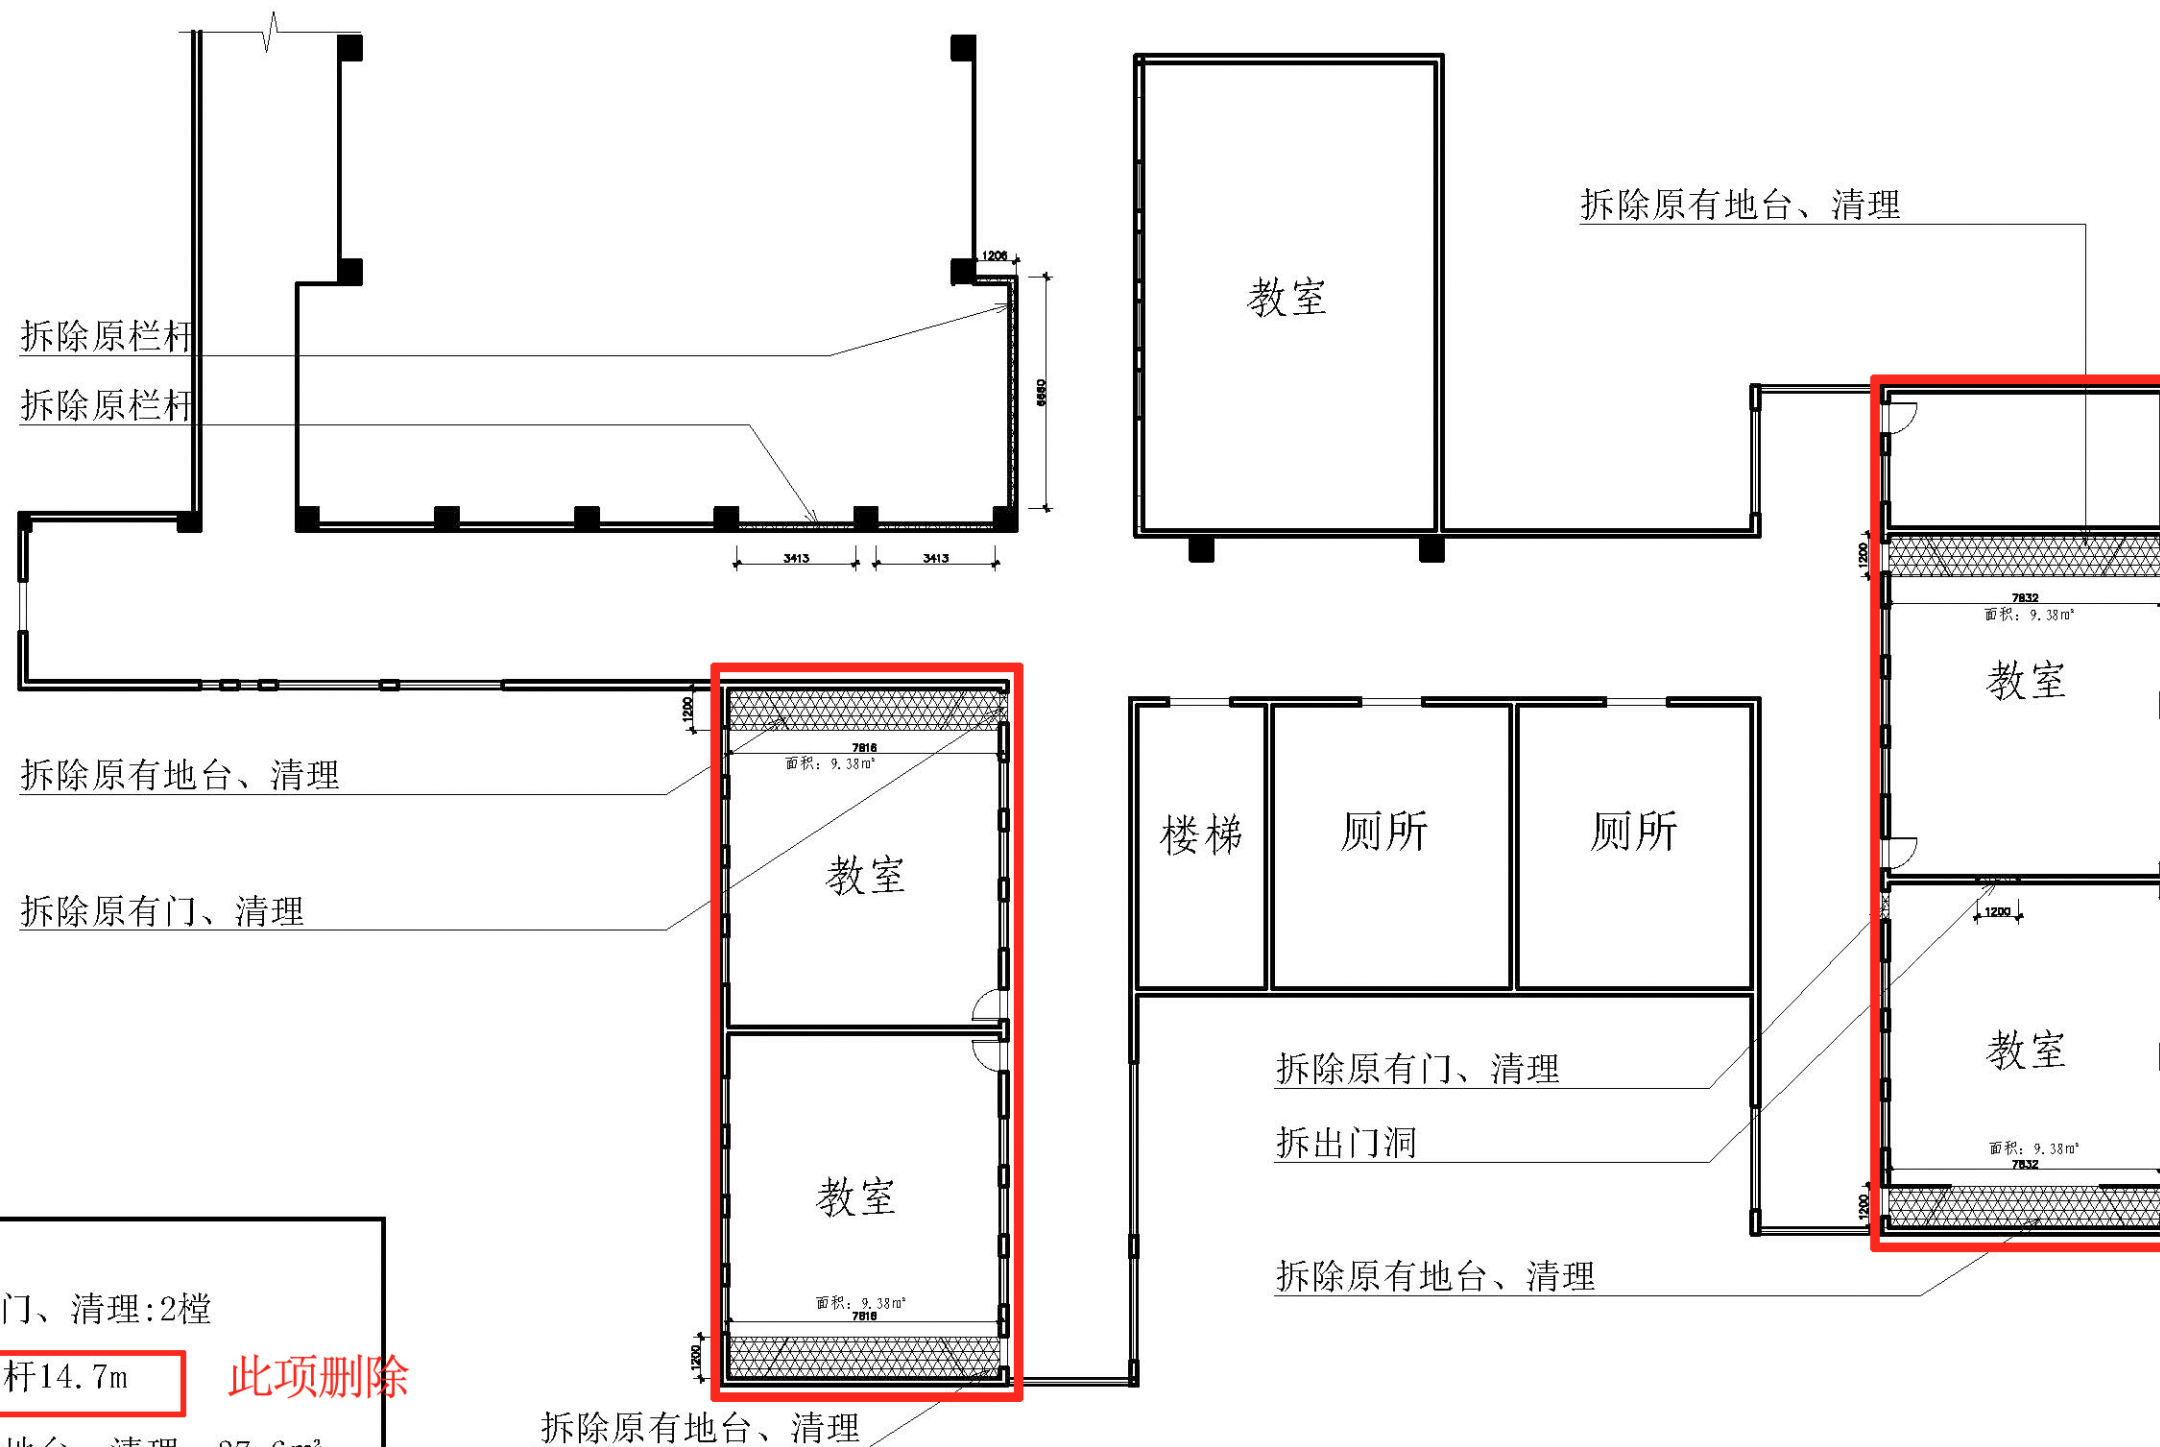


图 名

项目名称

创业基地

项目地点

武鸣水电水利学校

设 计

制 图

日 期


2020-6--

比 例

1:210

图号

04

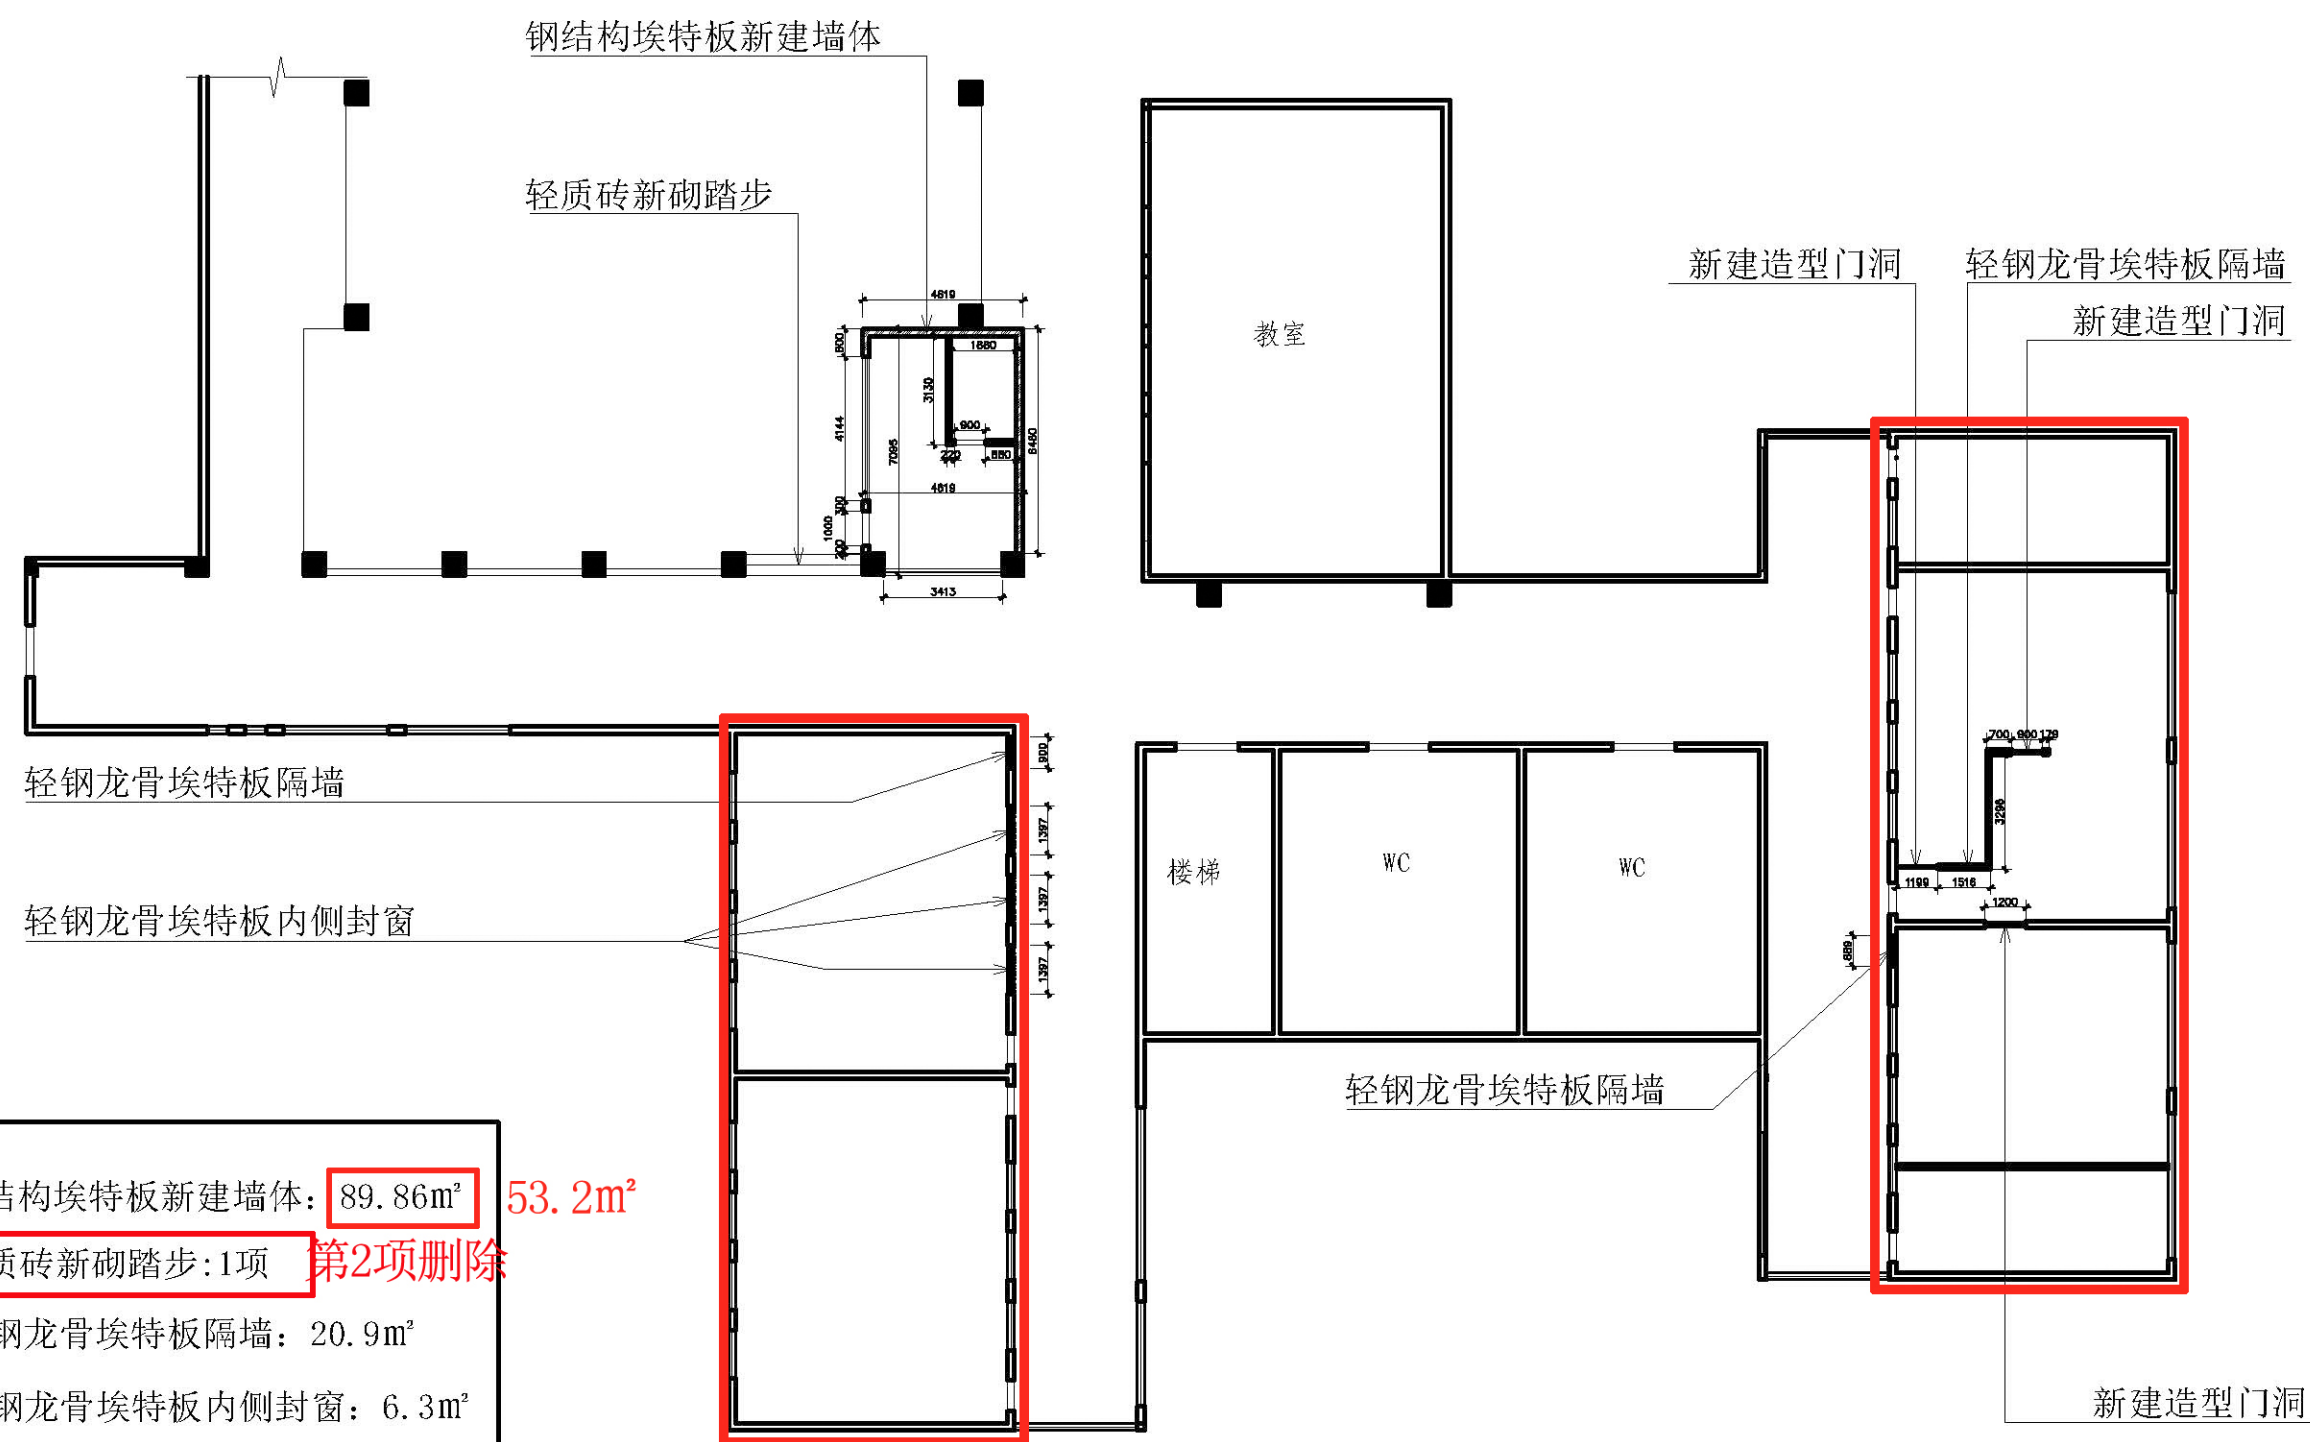

- | | | |
|-----------------|---------------------|--------------------|
| 1. 钢结构埃特板新建墙体: | 89.86m ² | 53.2m ² |
| 2. 轻质砖新砌踏步:1项 | 第2项删除 | |
| 3. 轻钢龙骨埃特板隔墙: | 20.9m ² | |
| 4. 轻钢龙骨埃特板内侧封窗: | 6.3m ² | |
| 5. 新建造型门洞: | 3个 | |

图 名	
项目名称	
创业基地	
项目地点	
设计	
制图	
日期	
2020-6--	
比例	
1:210	
图号	05

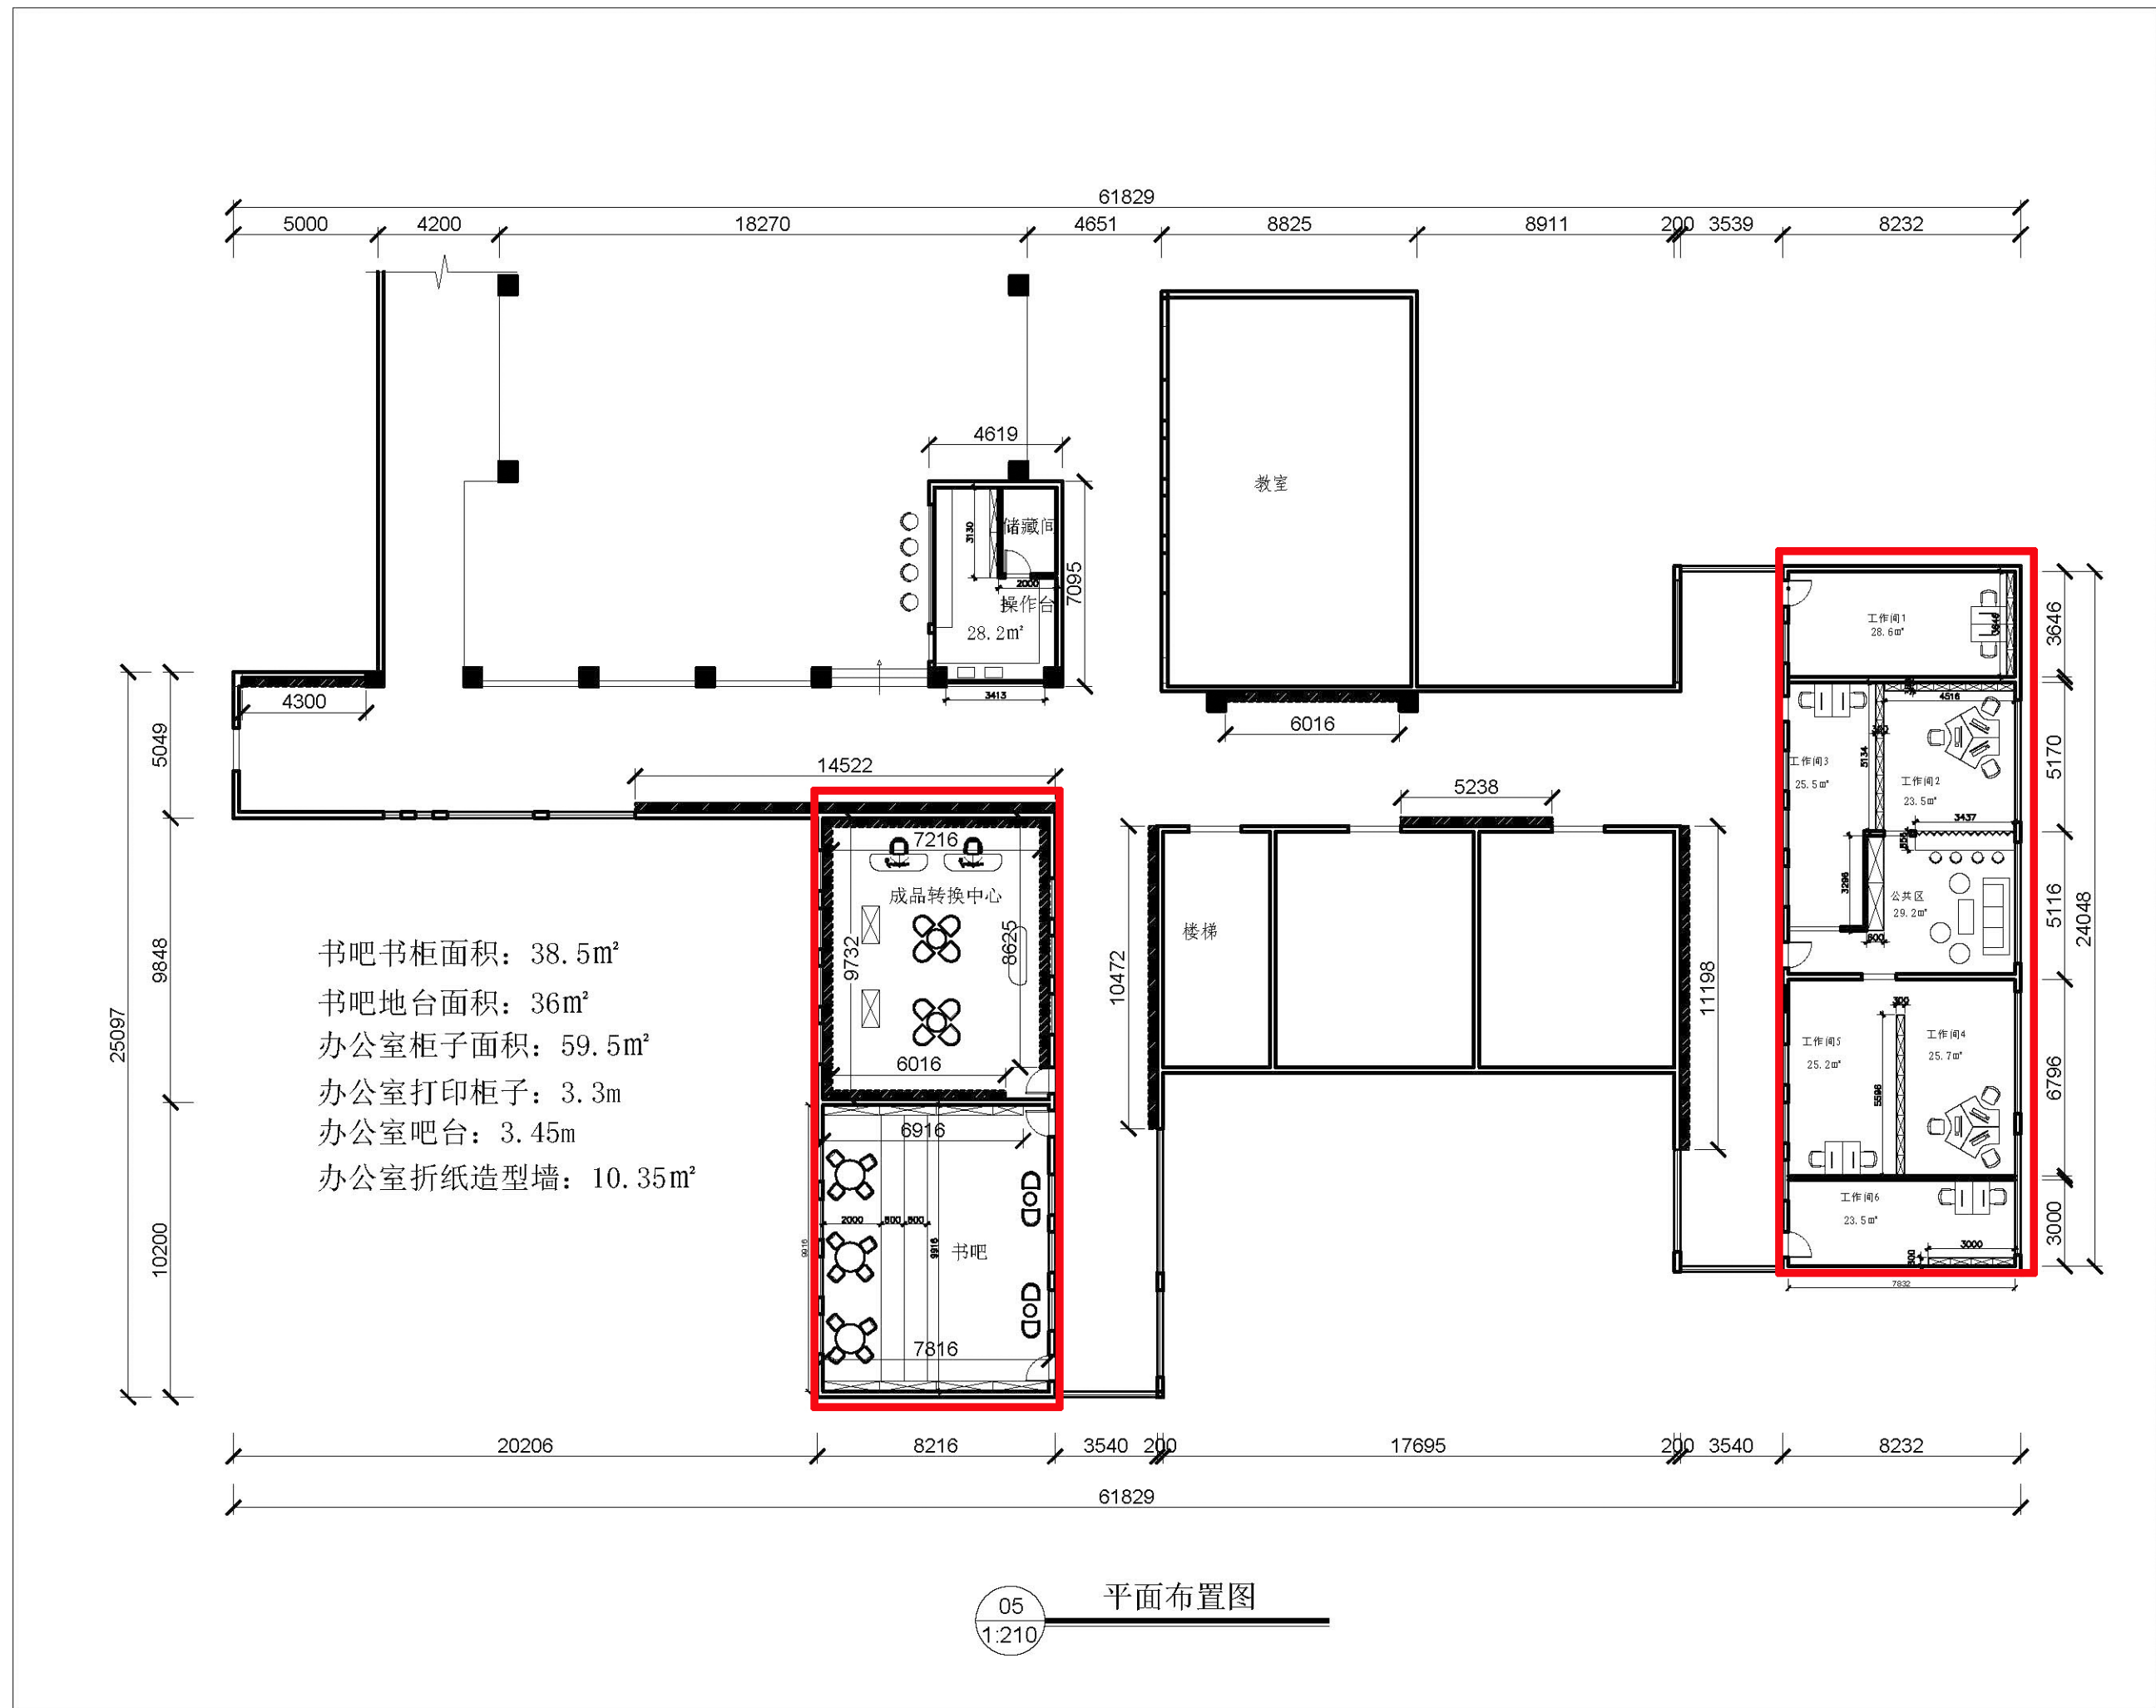


图 名

项目名称

创业基地

项目地点

武鸣水电水利学校


设计

制图

日期
2020-6--

比例
1:210

图号 06

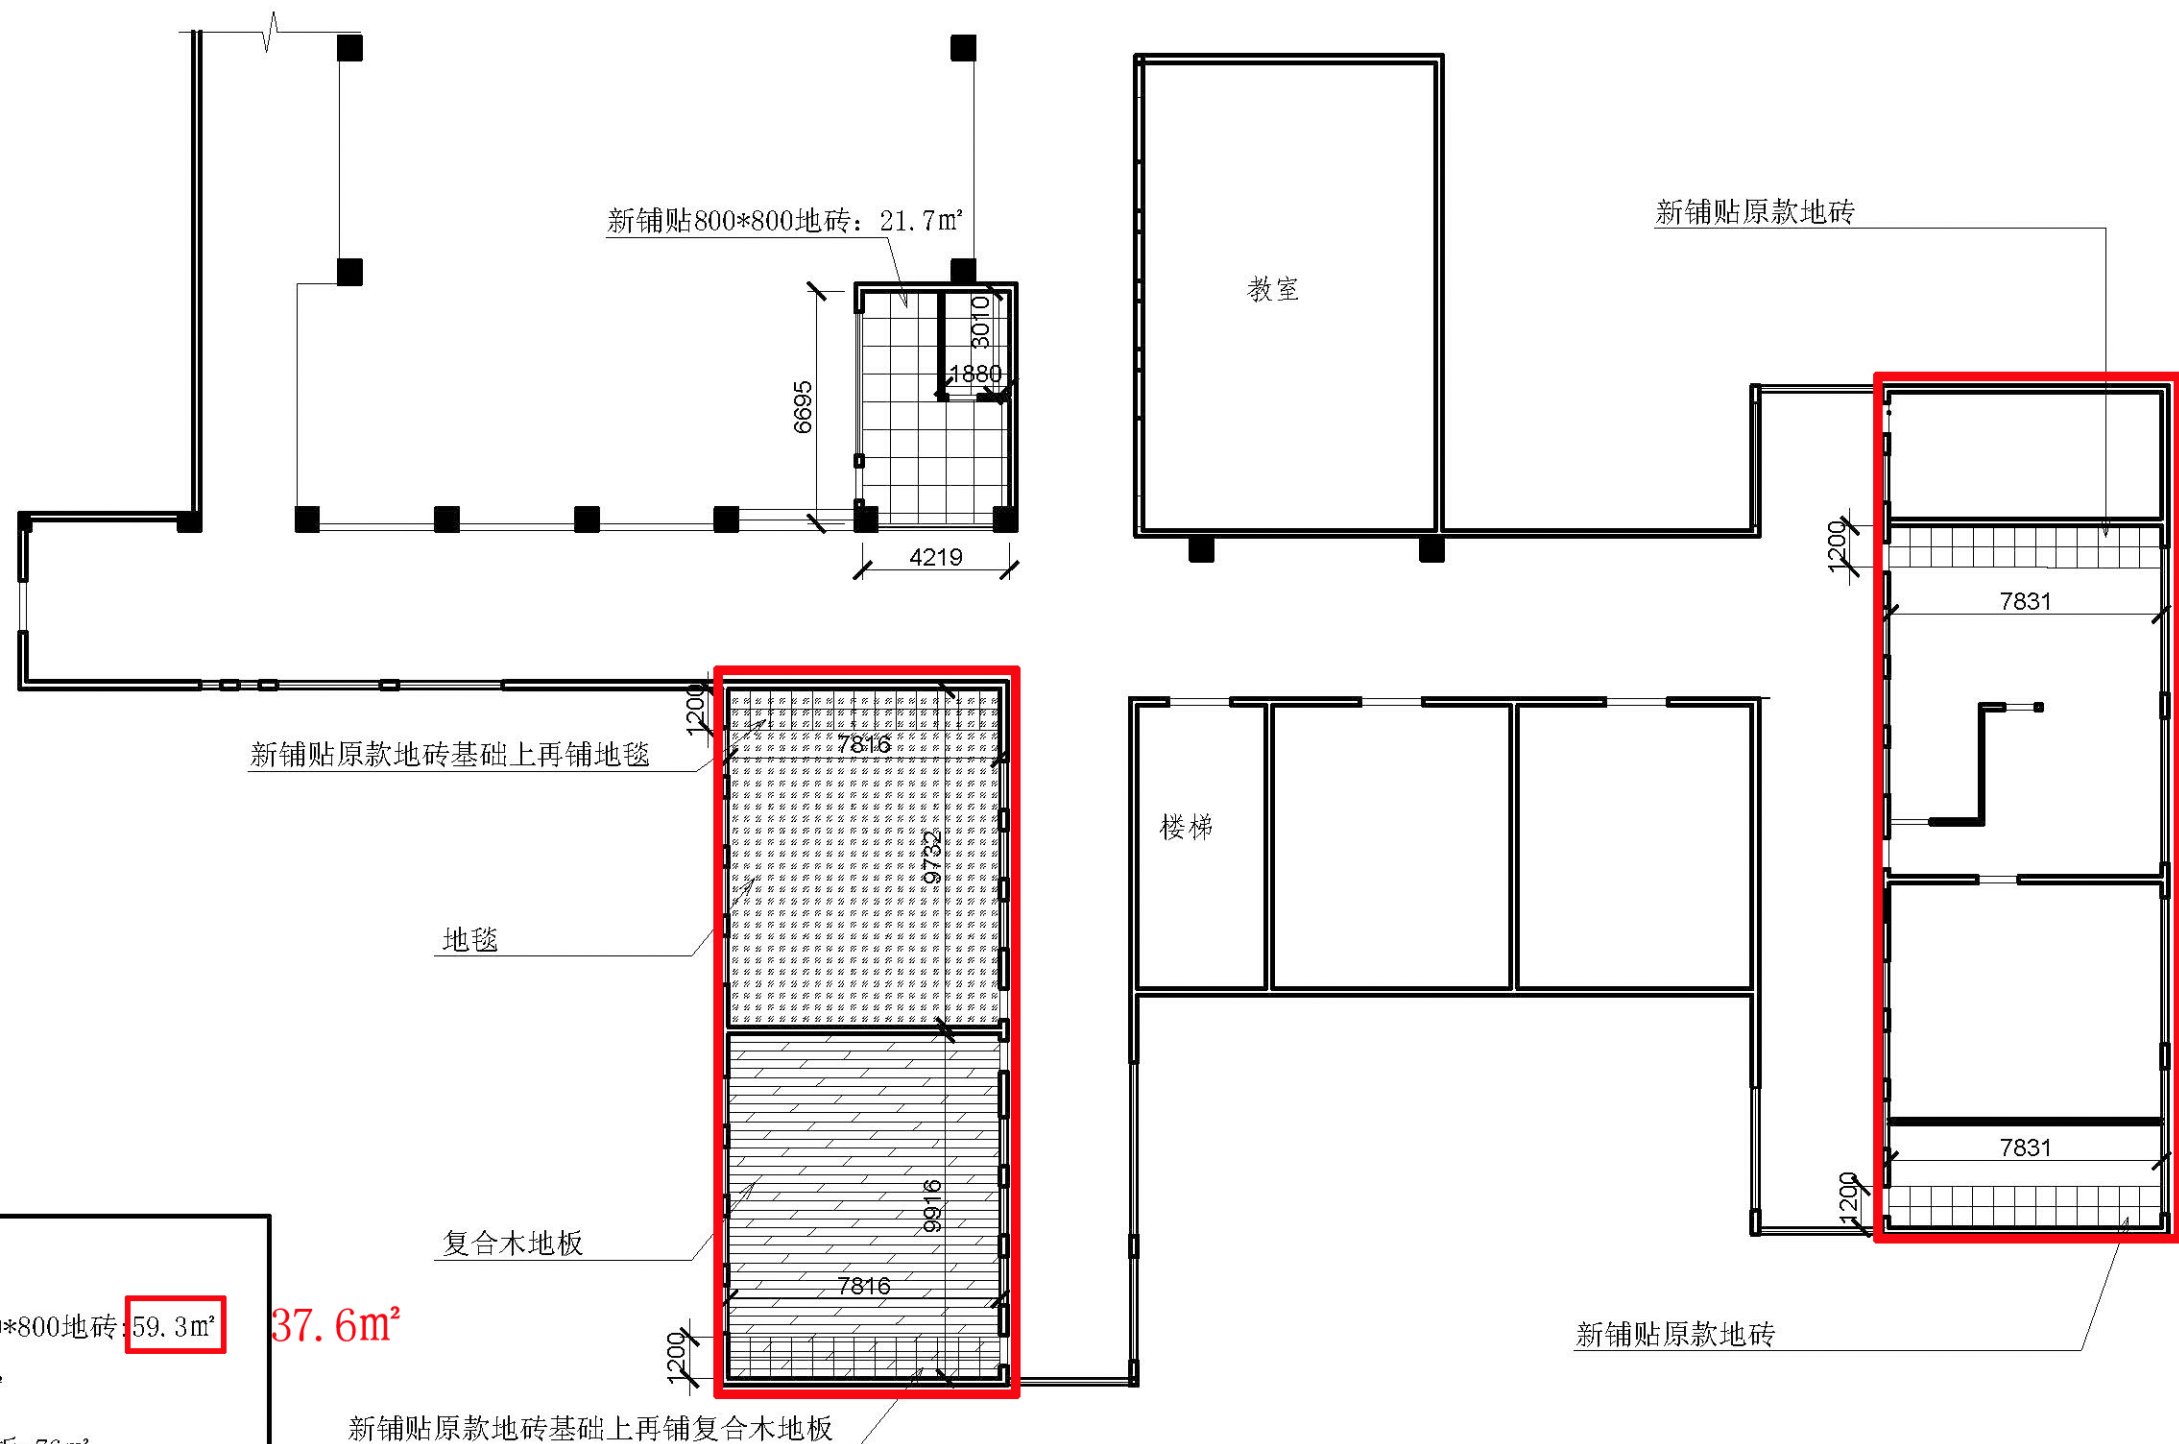

- 1. 新铺贴800*800地砖: 59.3m²
- 2. 地毯: 76m²
- 3. 复合木地板: 76m²

平面铺贴图

06
1:210

图 名

项目名称

创业基地

项目地点

武鸣水电水利学校

设 计

制 图

日 期


2020-6--

比 例

1:210

图号

07

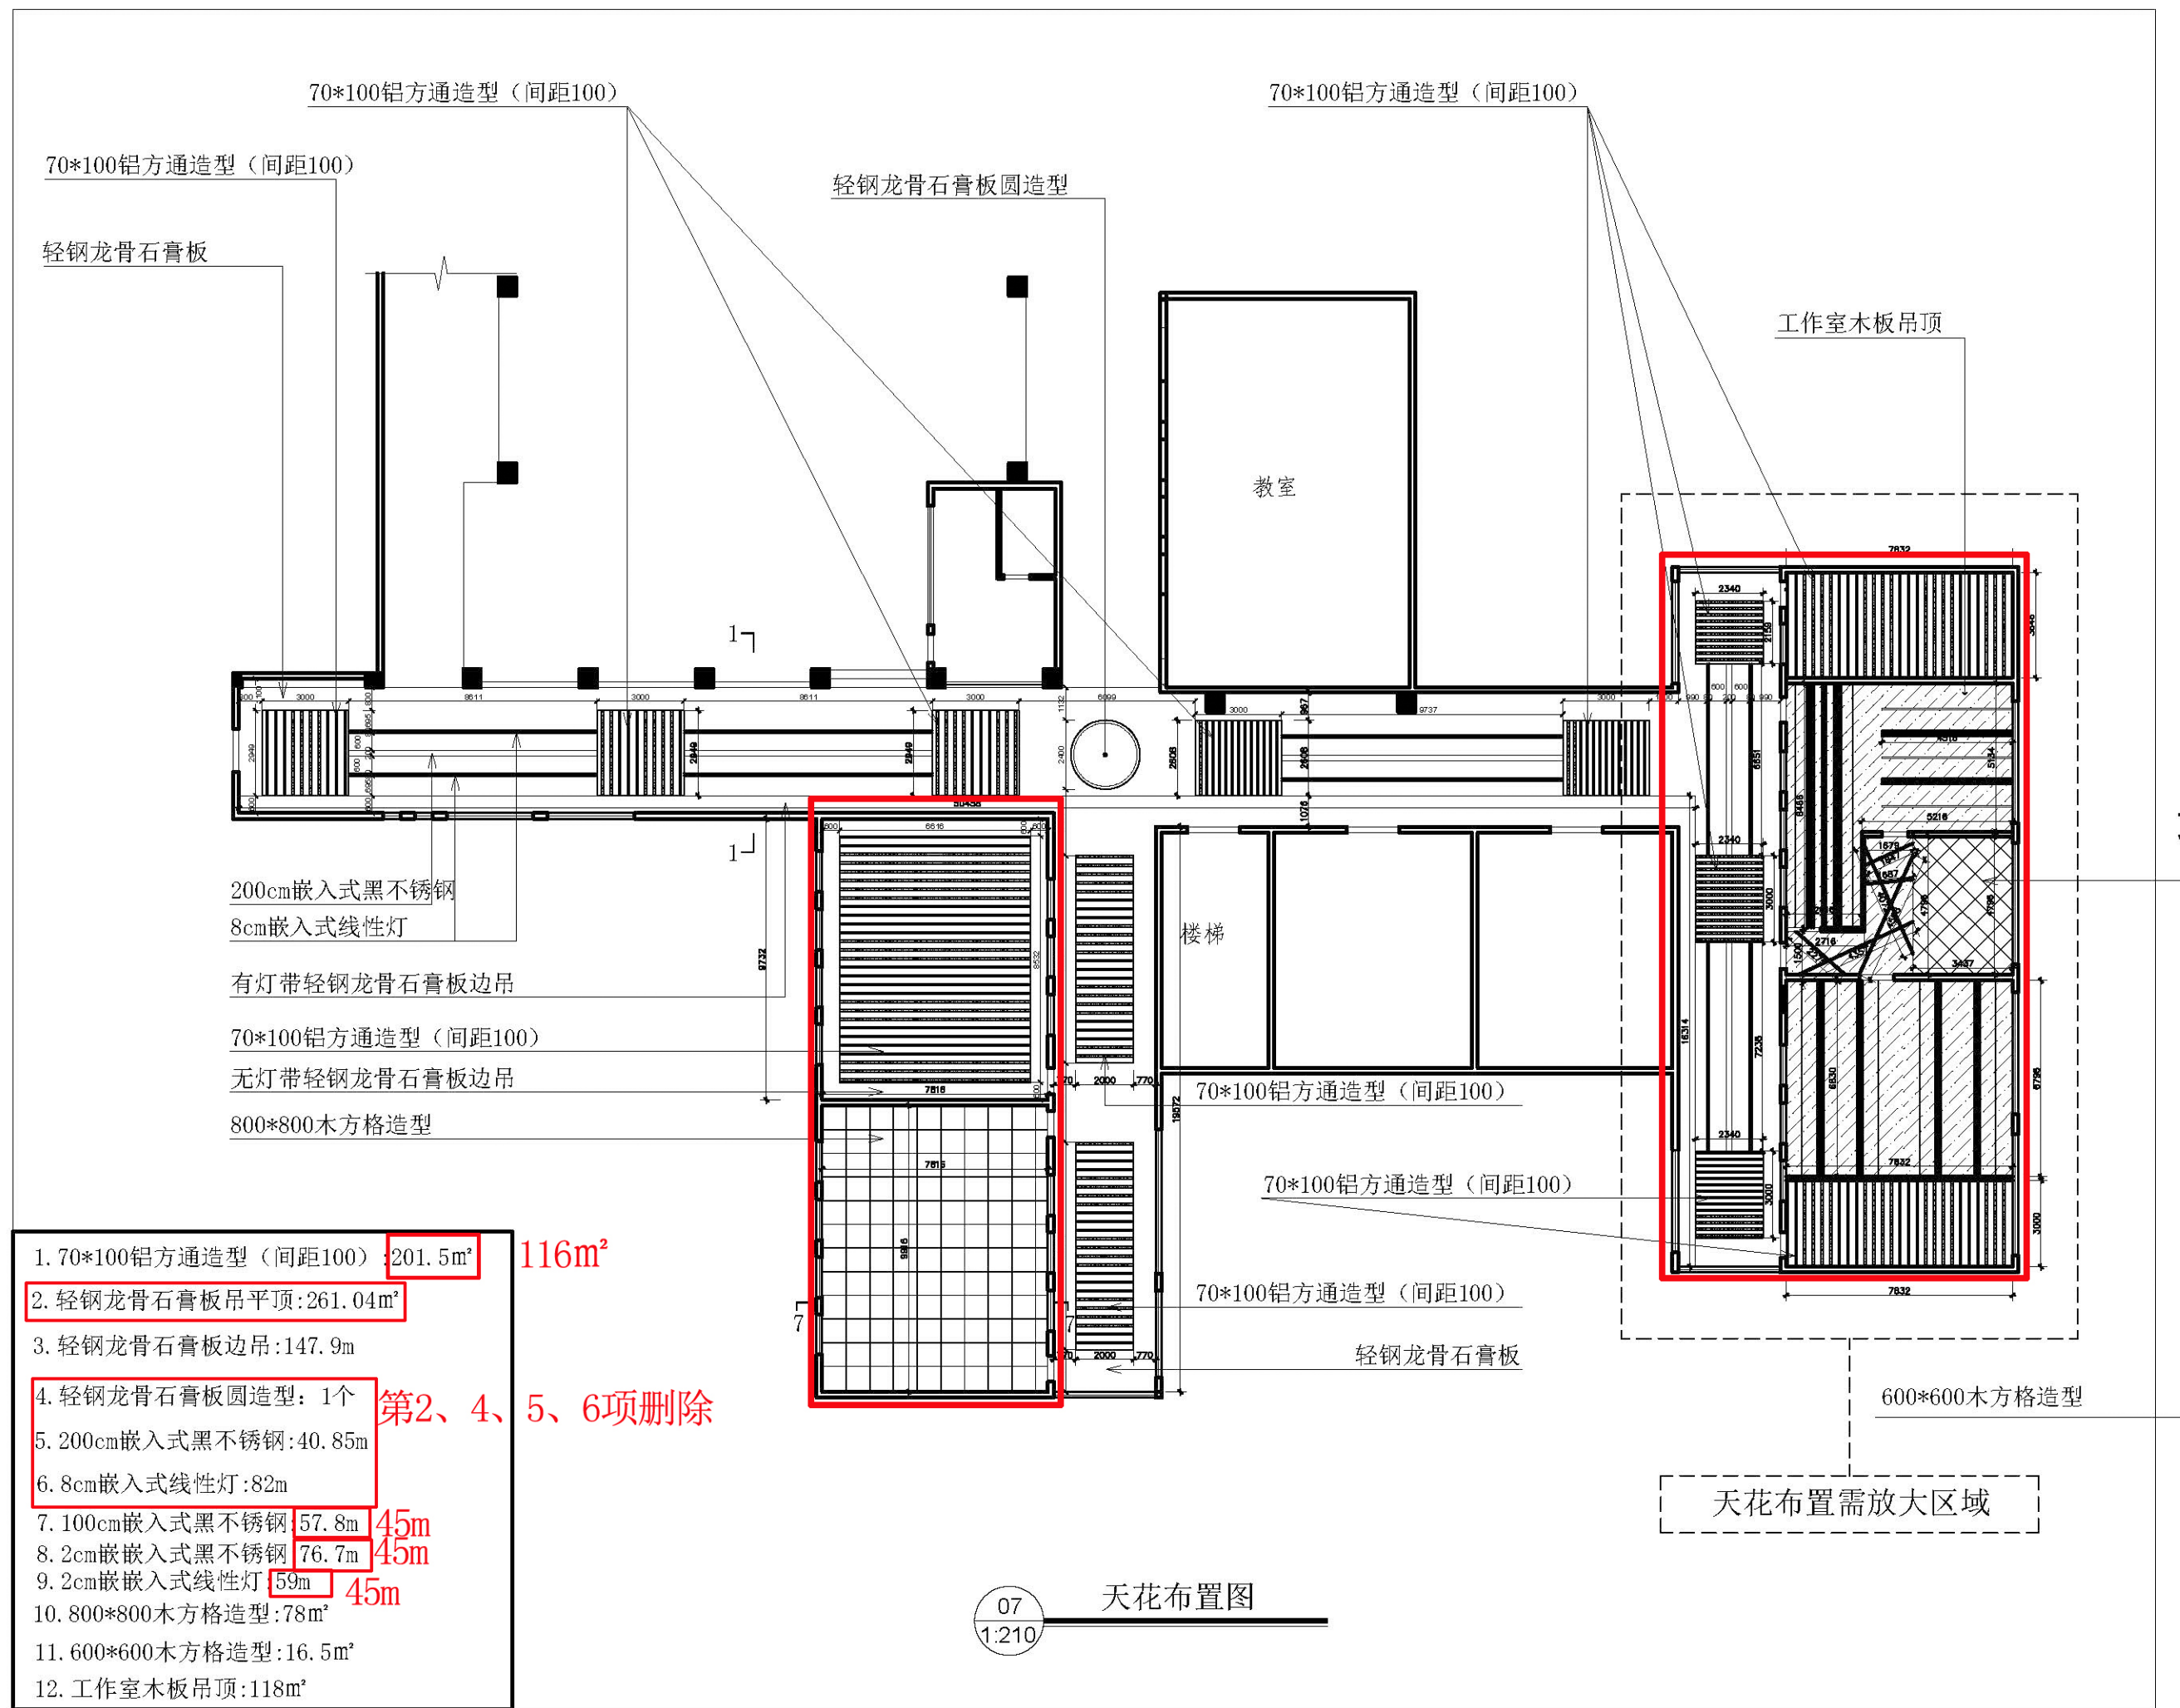

1. 70*100铝方通造型 (间距100): 201.5m²
2. 轻钢龙骨石膏板吊平顶: 261.04m²
3. 轻钢龙骨石膏板边吊: 147.9m
4. 轻钢龙骨石膏板圆造型: 1个
5. 200cm嵌入式黑不锈钢: 40.85m
6. 8cm嵌入式线性灯: 82m
7. 100cm嵌入式黑不锈钢: 57.8m
8. 2cm嵌入式黑不锈钢: 76.7m
9. 2cm嵌入式线性灯: 59m
10. 800*800木方格造型: 78m²
11. 600*600木方格造型: 16.5m²
12. 工作室木板吊顶: 118m²

116m²

第2、4、5、6项删除

图 名

项目名称

创业基地

项目地点

武鸣水电水利学校

设 计

制 图


日 期

2020-6--

比 例


1:210

图号 08

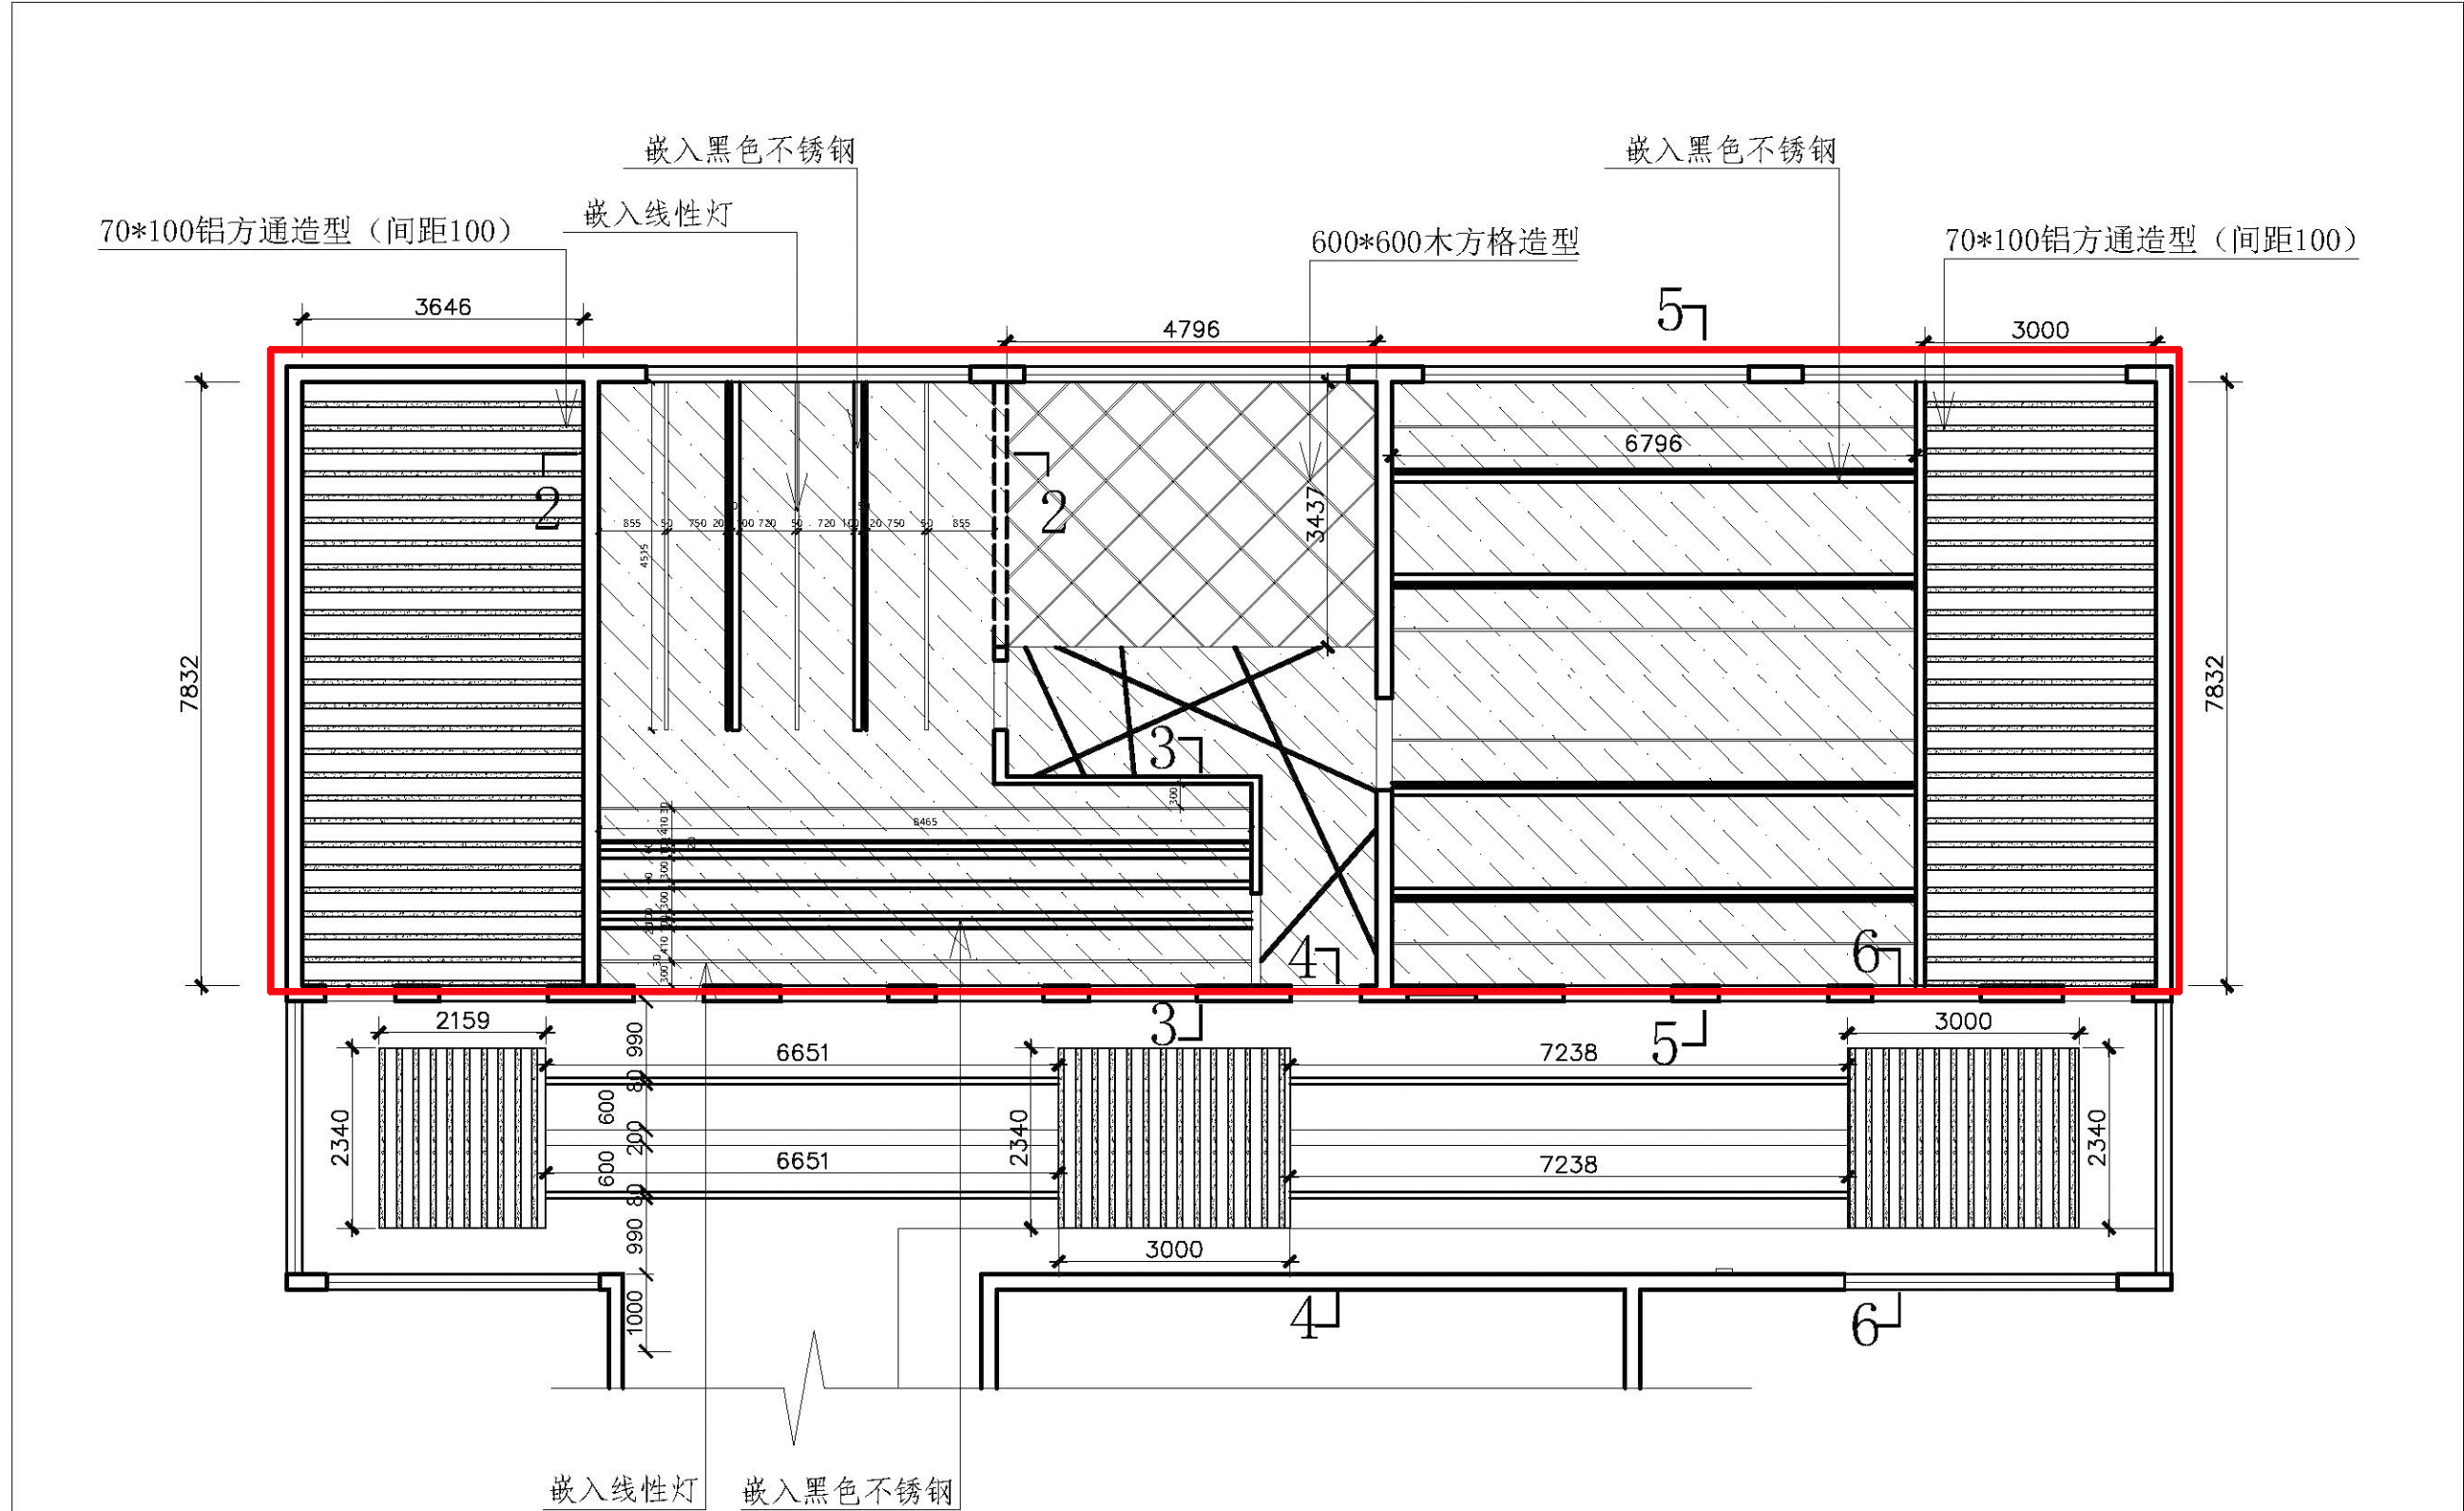

08 天花布置放大区域
1:90

图 名	
项目名称	
创业基地	
项目地点	
武鸣水电水利学校	
设 计	
制 图	
日 期	
2020-6--	
比 例	
1:90	
图号	09


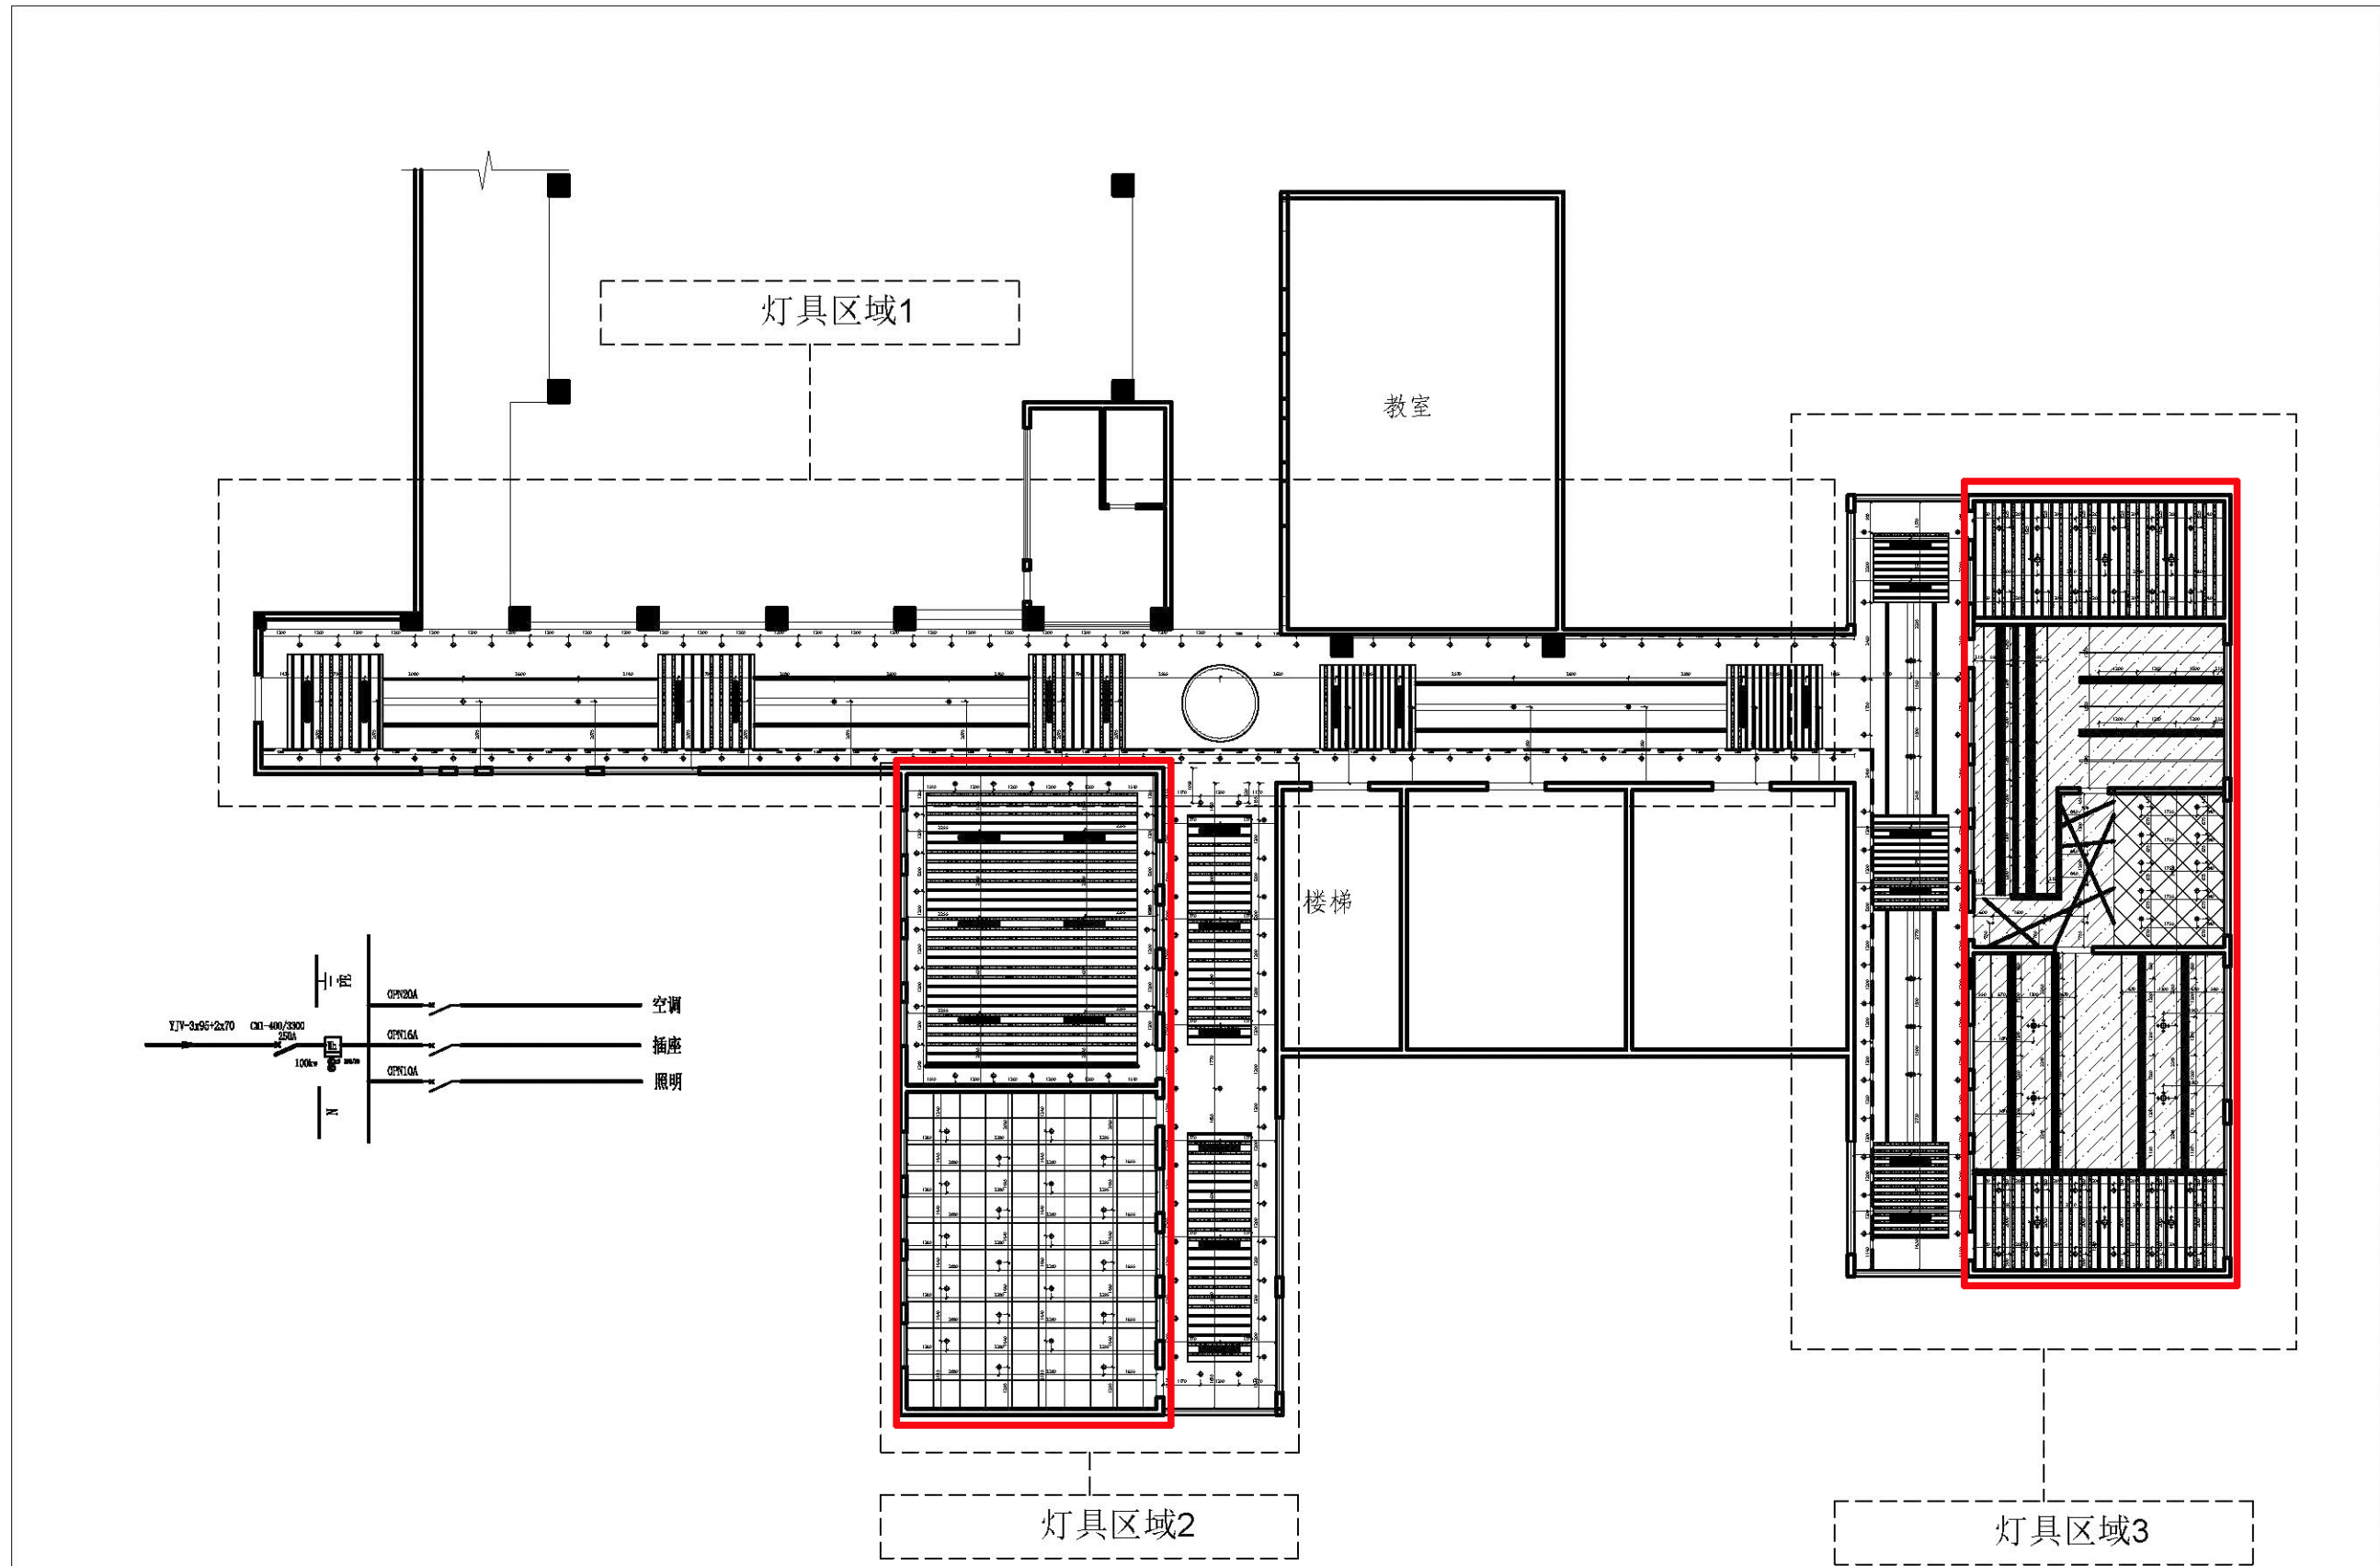


129			
	暗装筒灯	269	个
	小吊灯	10	个
	造型吊灯	6	个
	暗藏灯带	71	m
	灯管	28	个

无此项

09 灯具布置图 1:210

图 名	
原始平面图	
项目名称	
创业基地	
项目地点	
武鸣水电水利学校	
设 计	
制 图	
日 期	
2020-6--	
比 例	
1:210	
图号	10

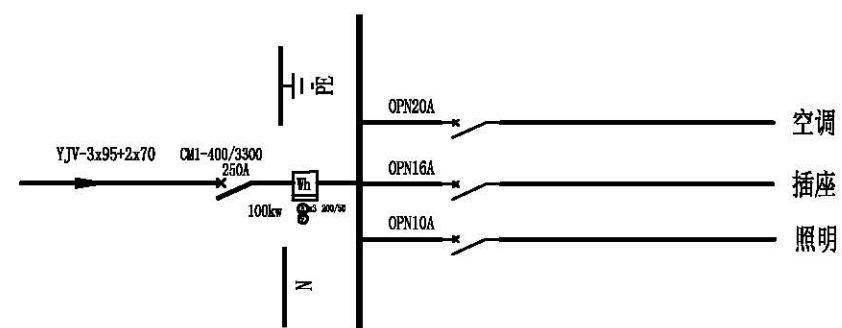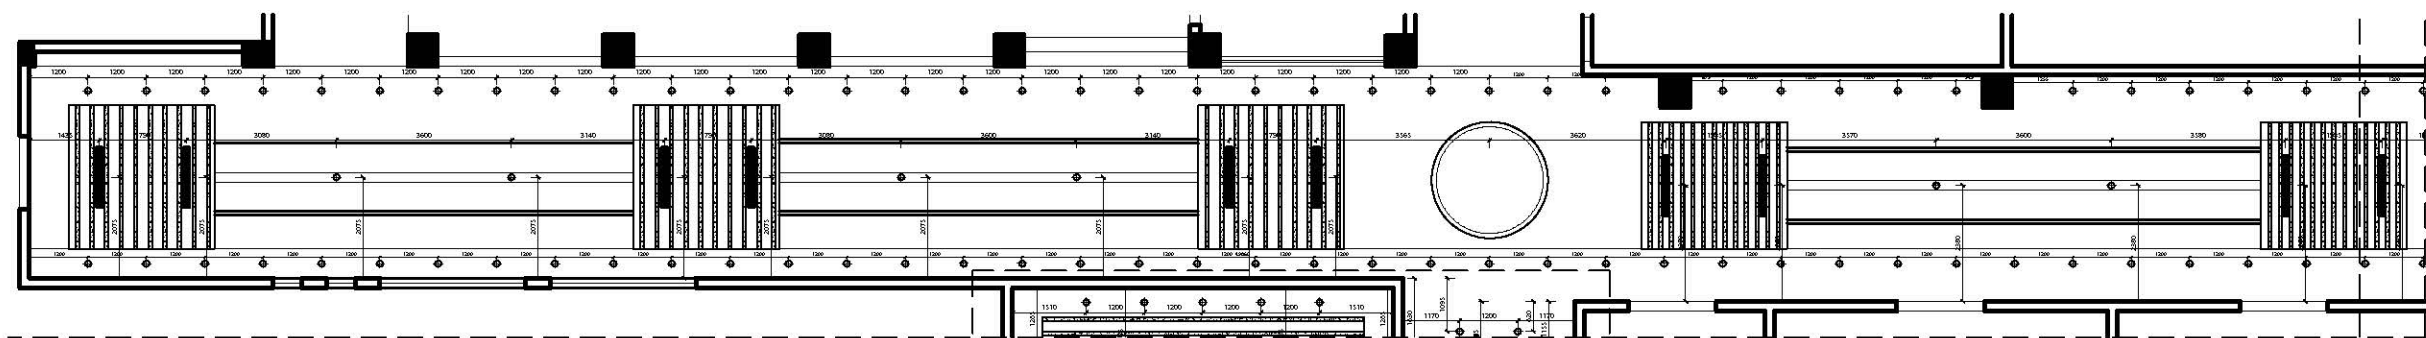

10
1:150
灯具区域1

	暗装筒灯
	小吊灯
	造型吊灯
	暗藏灯带
	灯管

图 名

原始平面图

项目名称

创业基地

项目地点

武鸣水电水利学校

设 计

制 图

日 期


2020-6--

比 例

1:90


图号

11

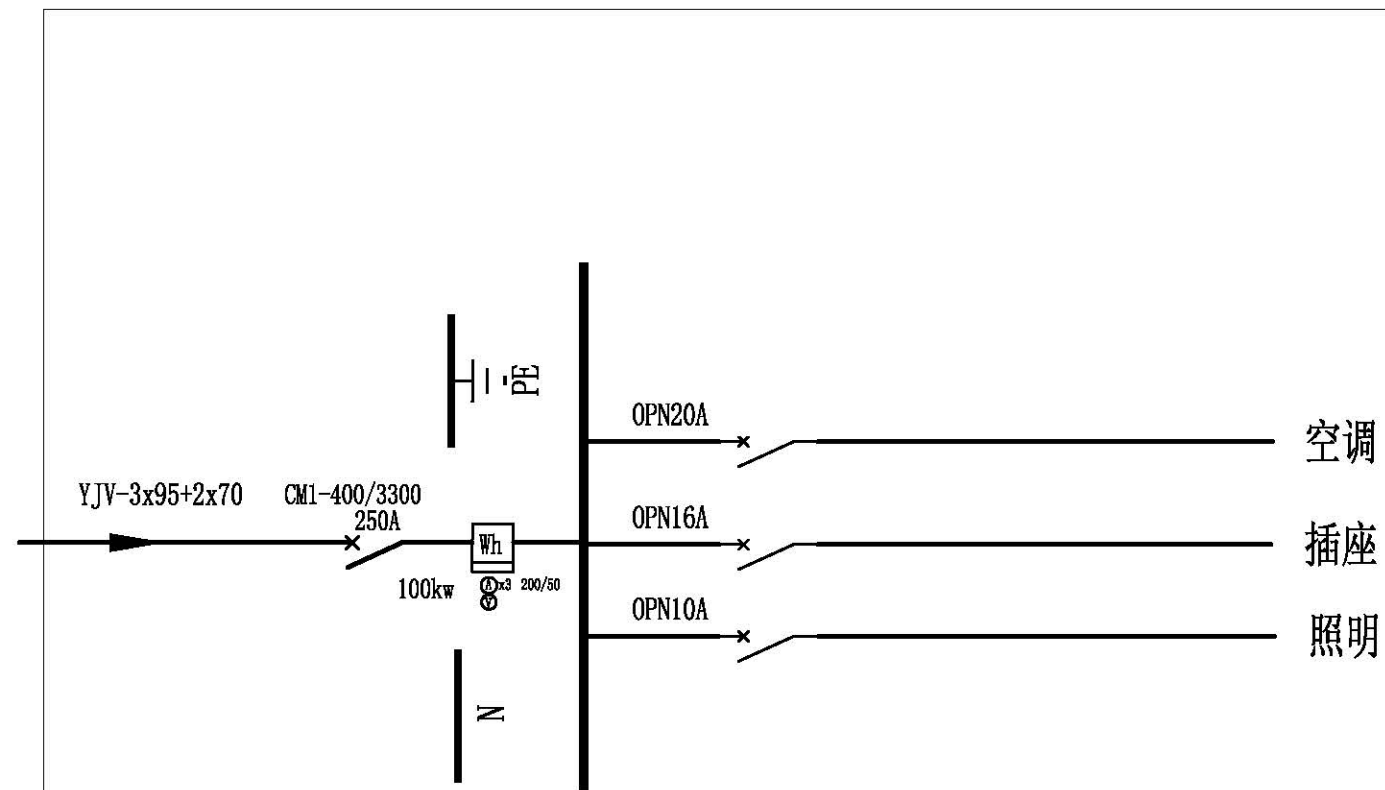

	暗装筒灯
	小吊灯
	造型吊灯
	暗藏灯带
	灯管

空调
插座
照明

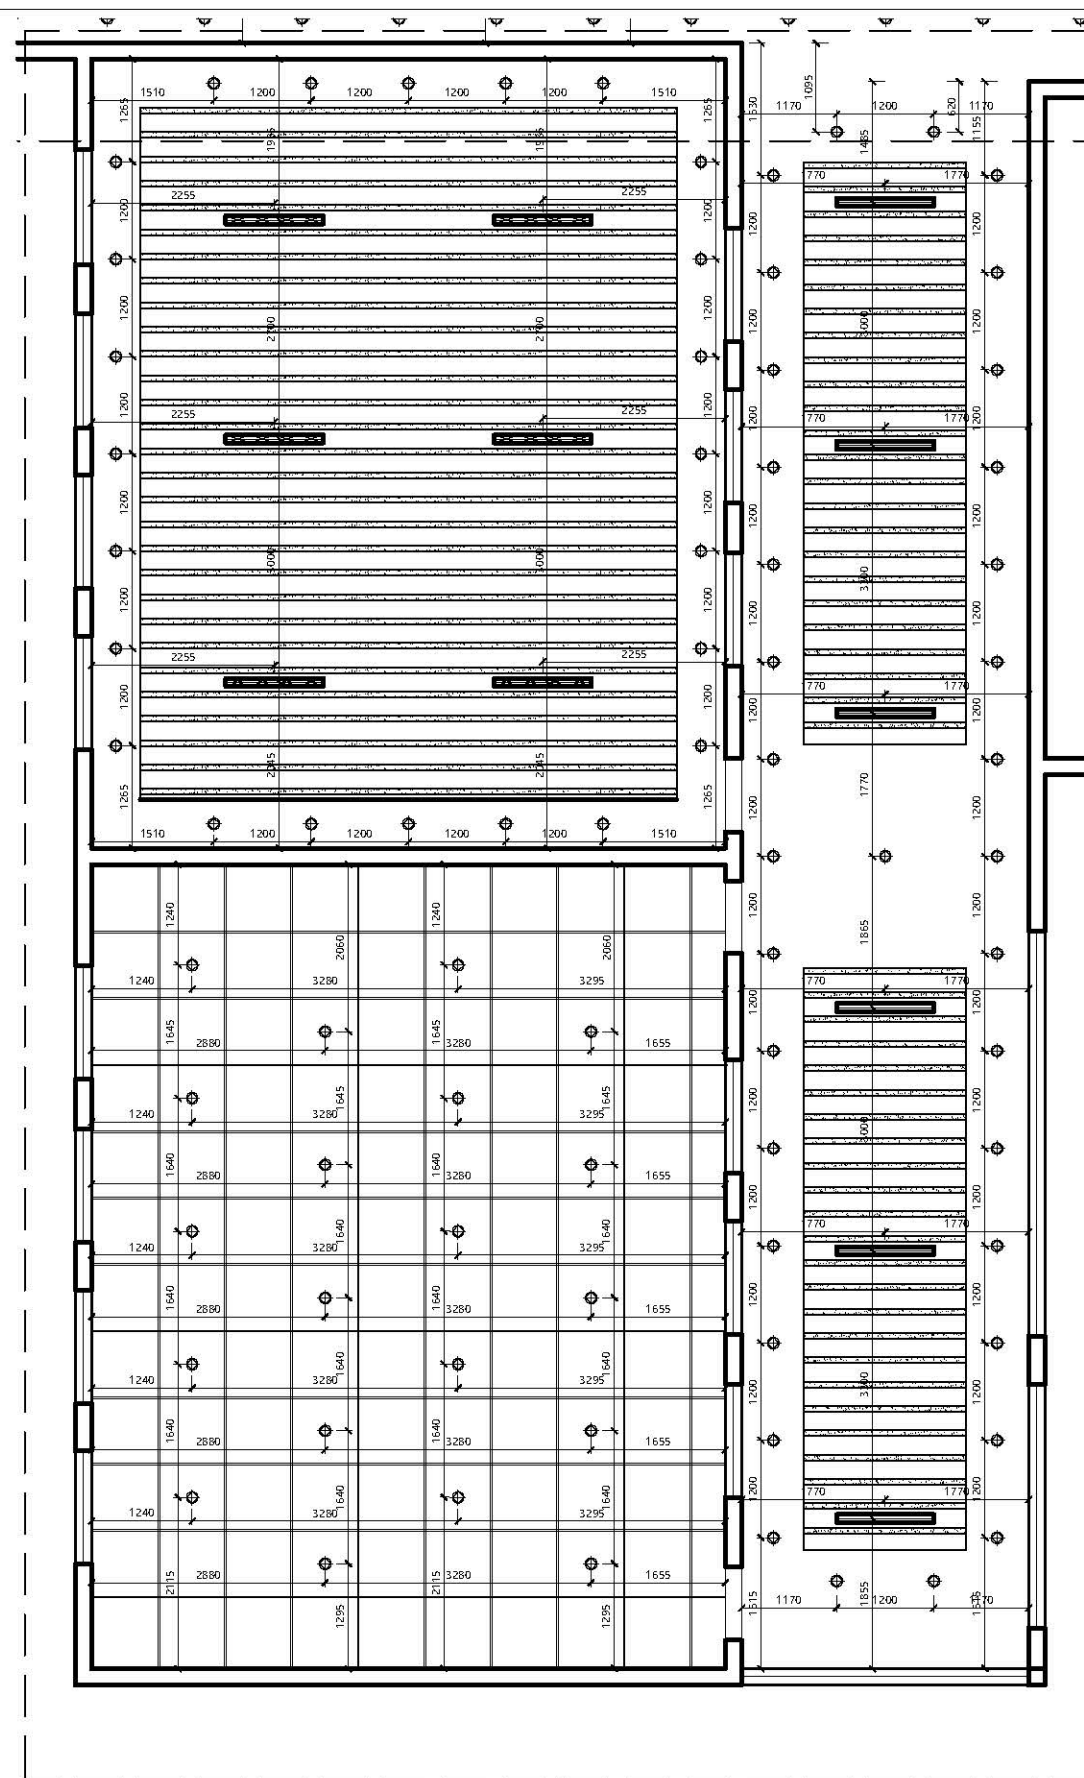

灯具区域2

图 名

原始平面图

项目名称

创业基地

项目地点

武鸣水电水利学校

设 计

制 图

日 期



2020-6--

比 例

1:90

图号

12

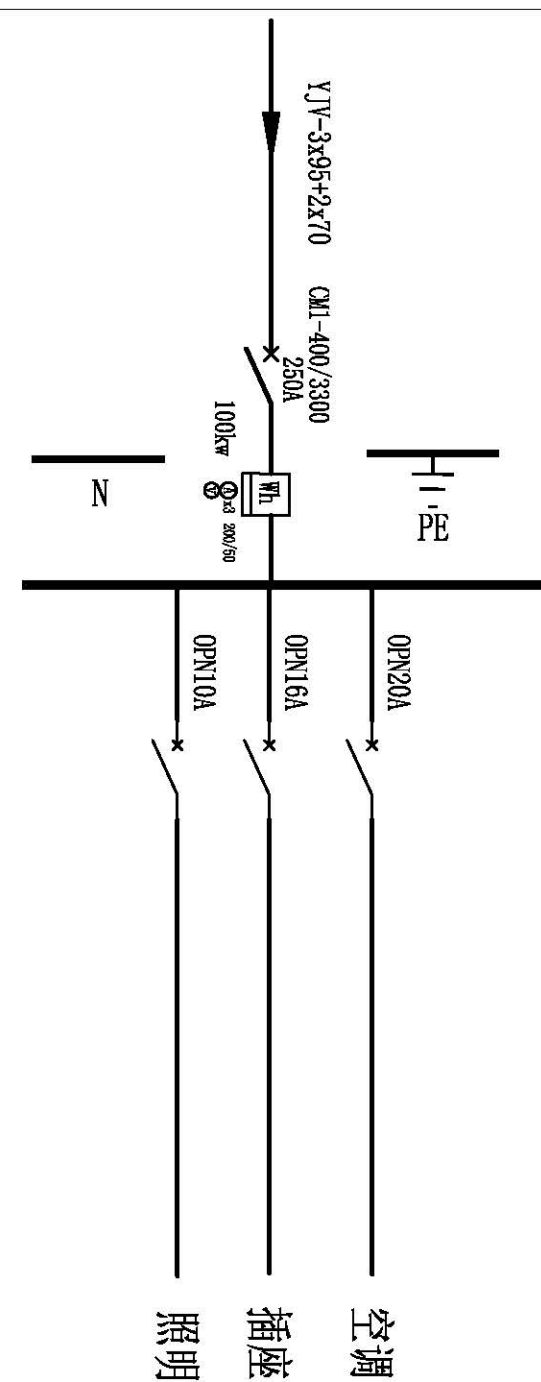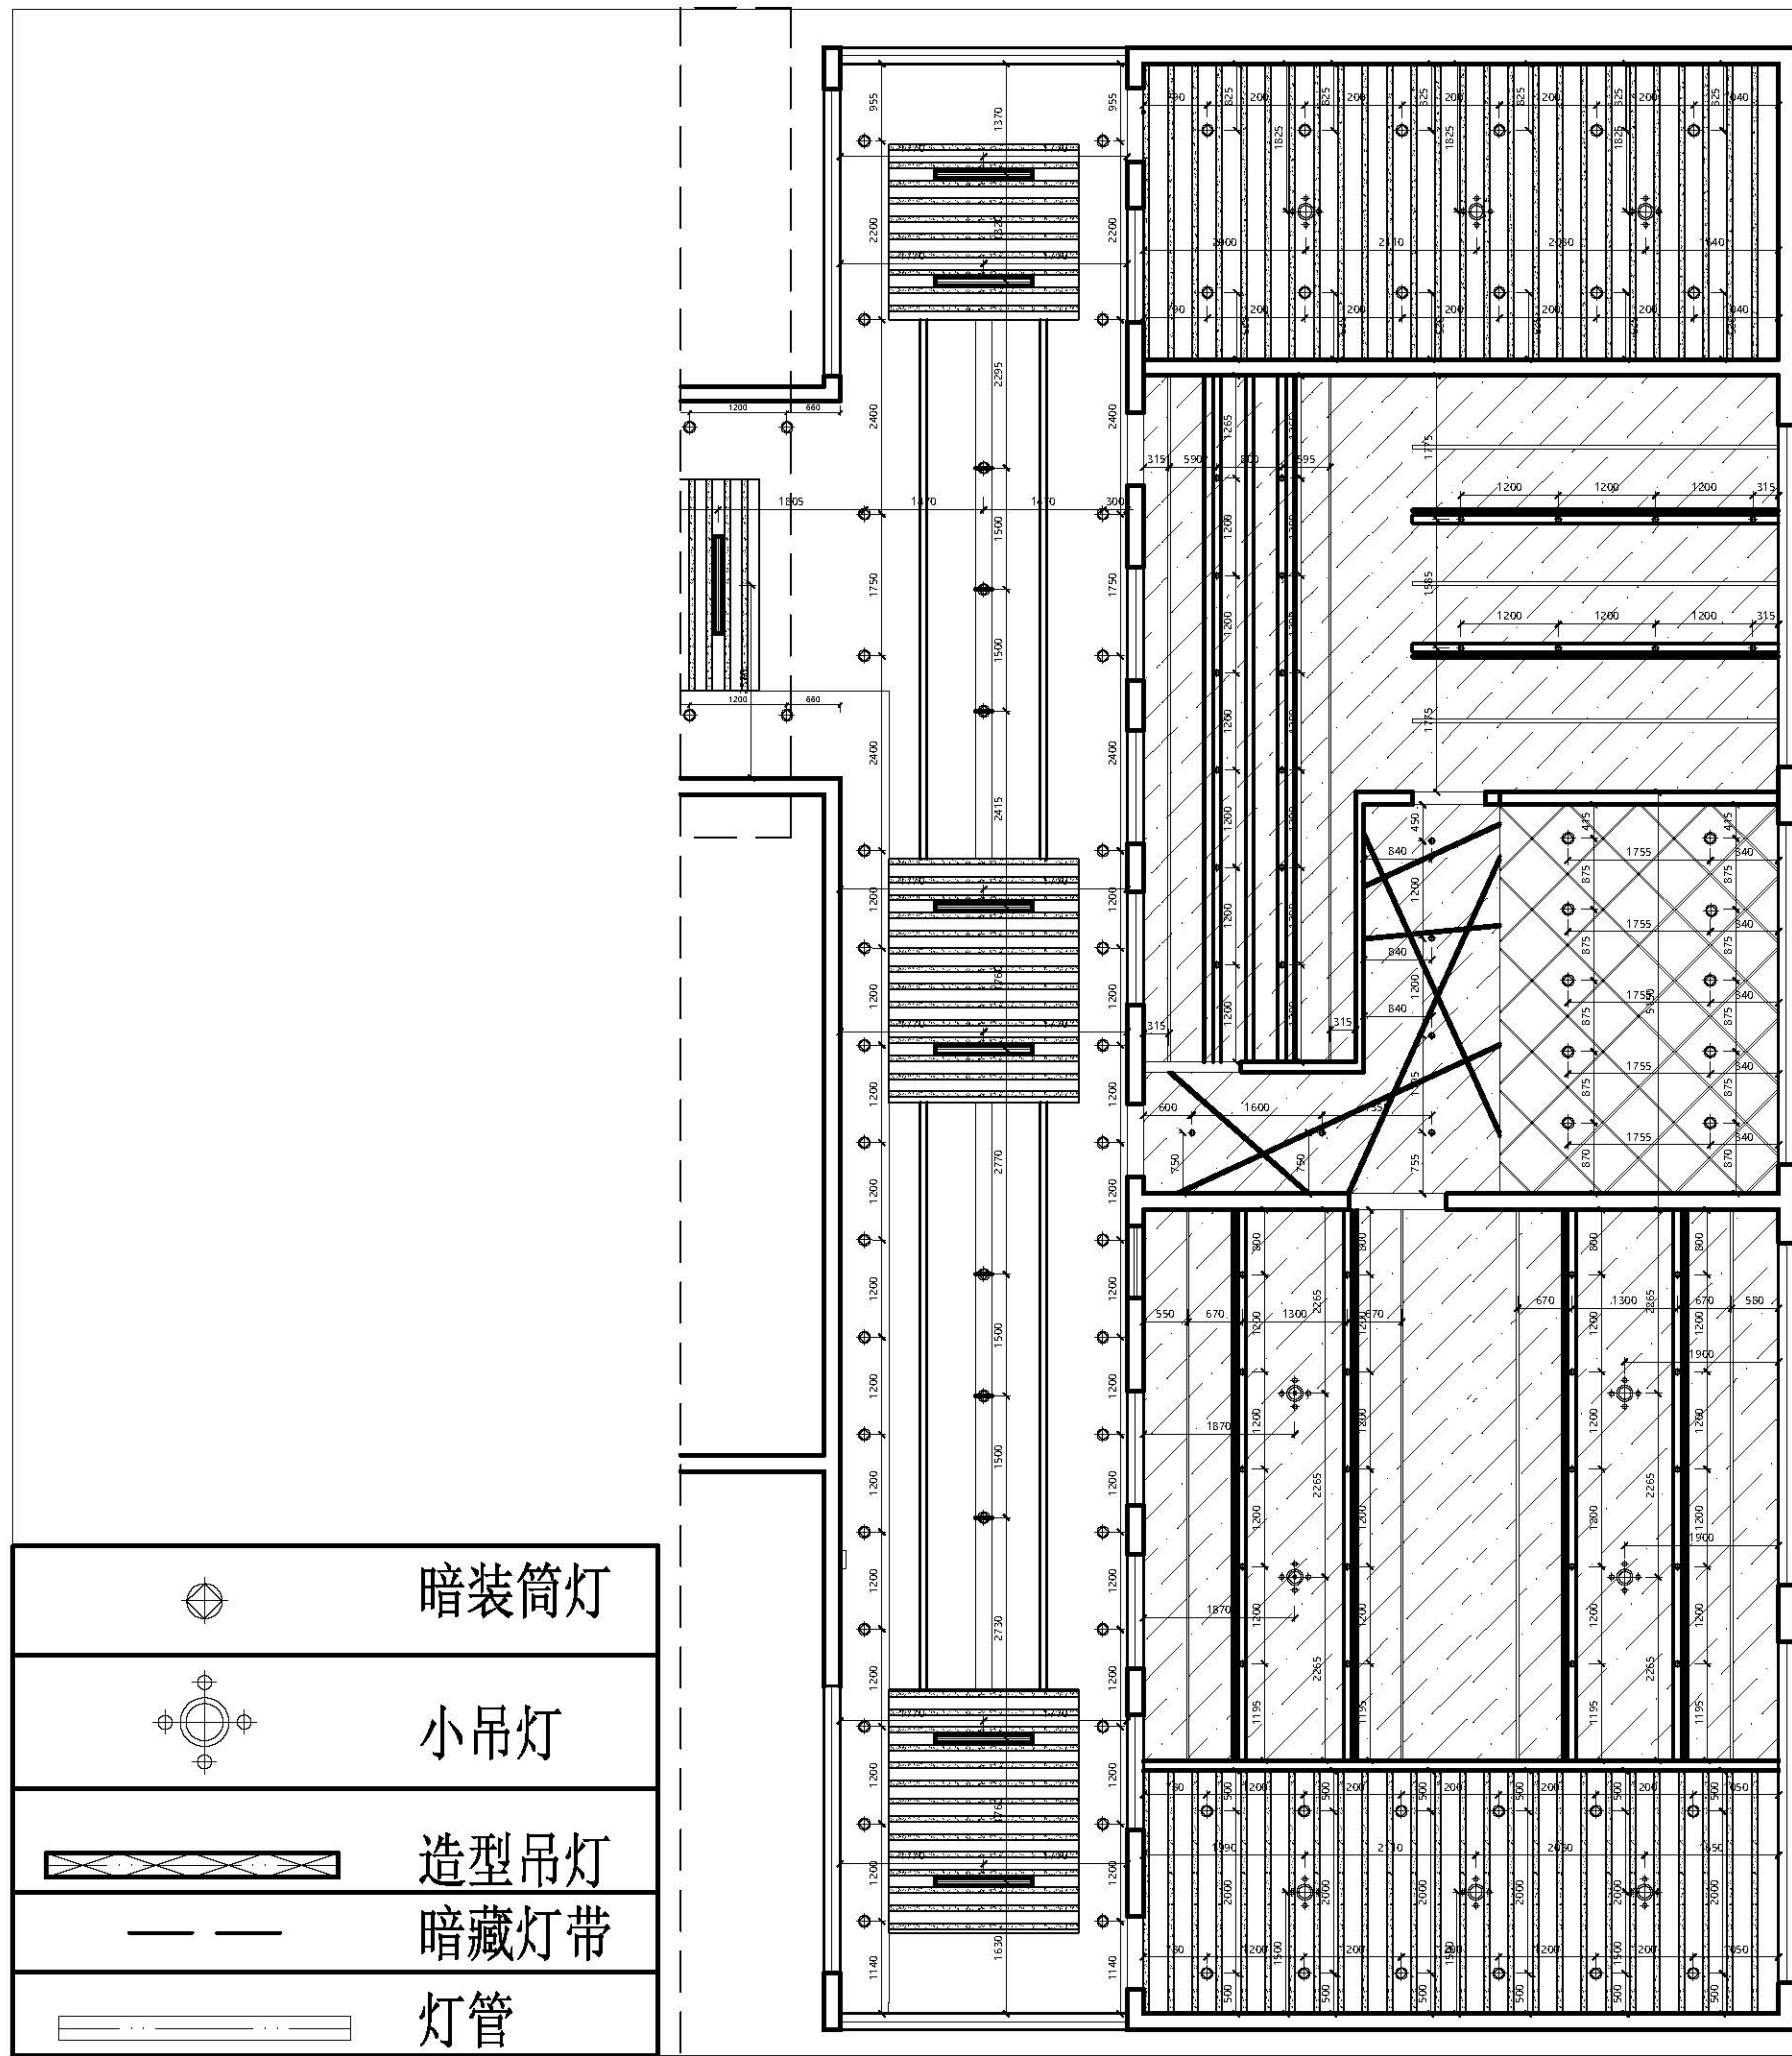

12
1:90

灯具区域3

图 名

原始平面图

项目名称

创业基地

项目地点

武鸣水电水利学校

设 计

制 图

日 期

2020-6--

比 例

1:90

图号

13


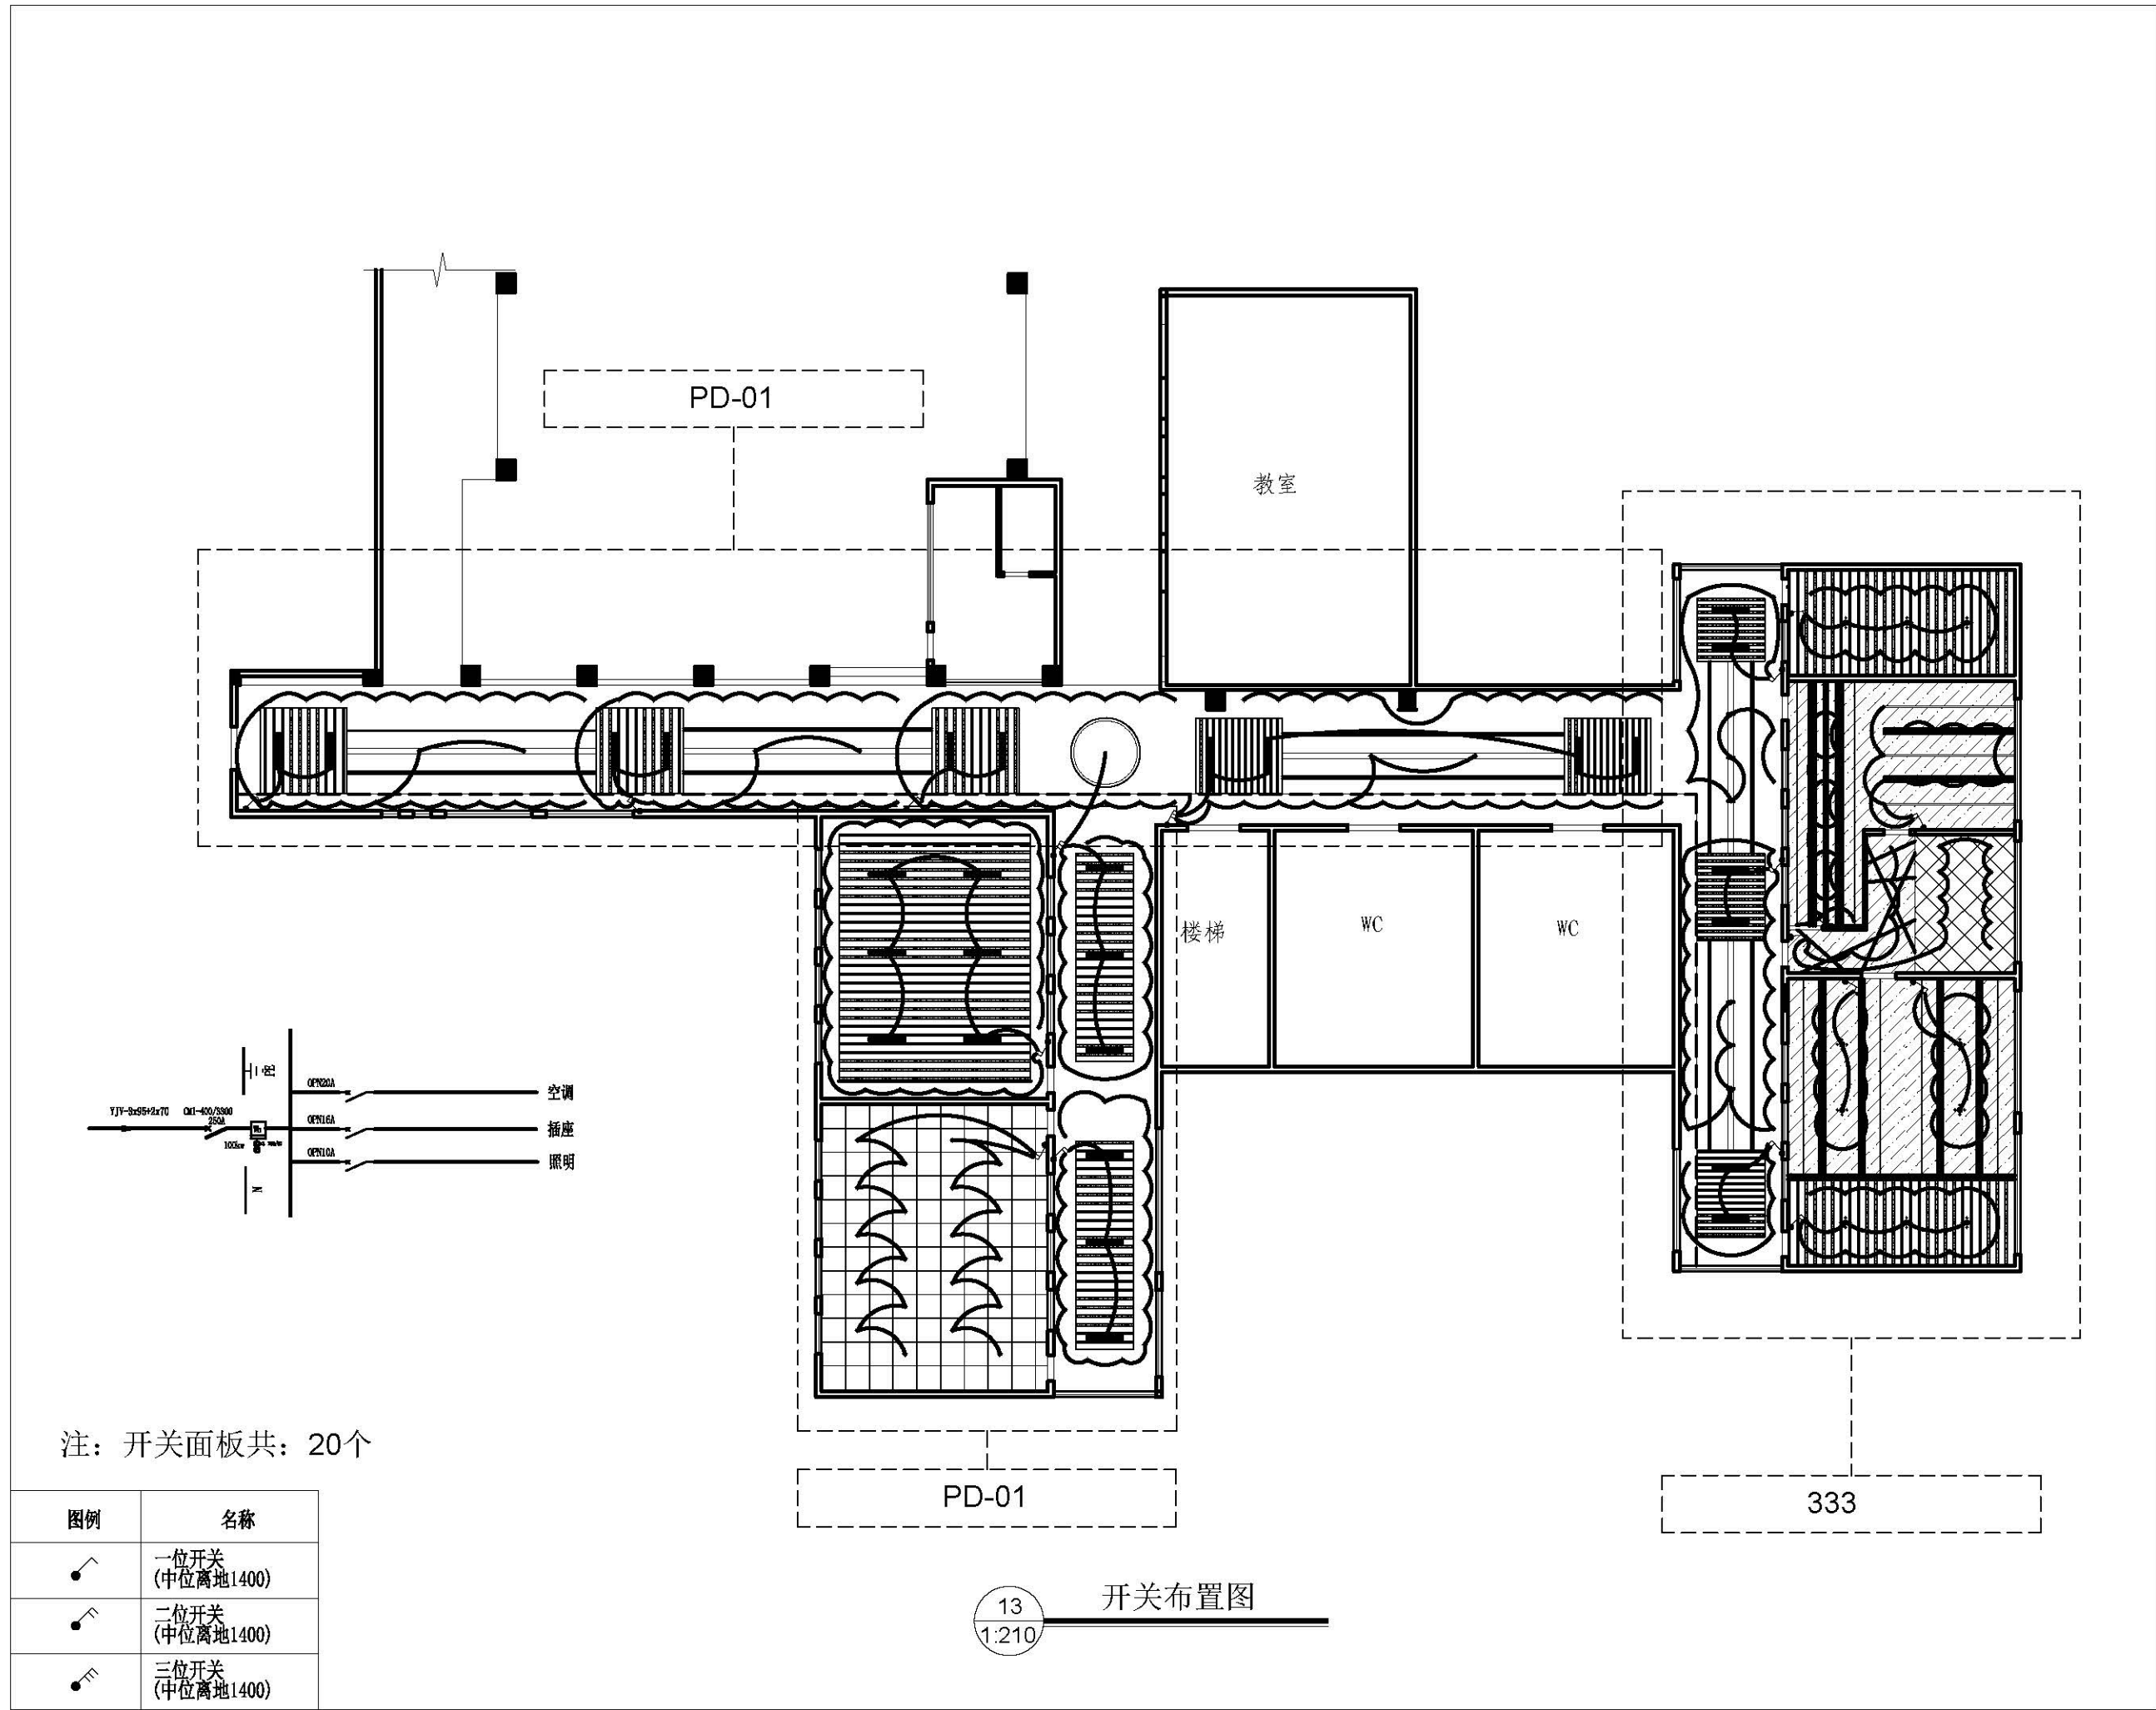




图 名	
原始平面图	
项目名称	
创业基地	
项目地点	
武鸣水电水利学校	
设 计	
制 图	
日 期	
2020-6--	
比 例	
1:210	
图号	14

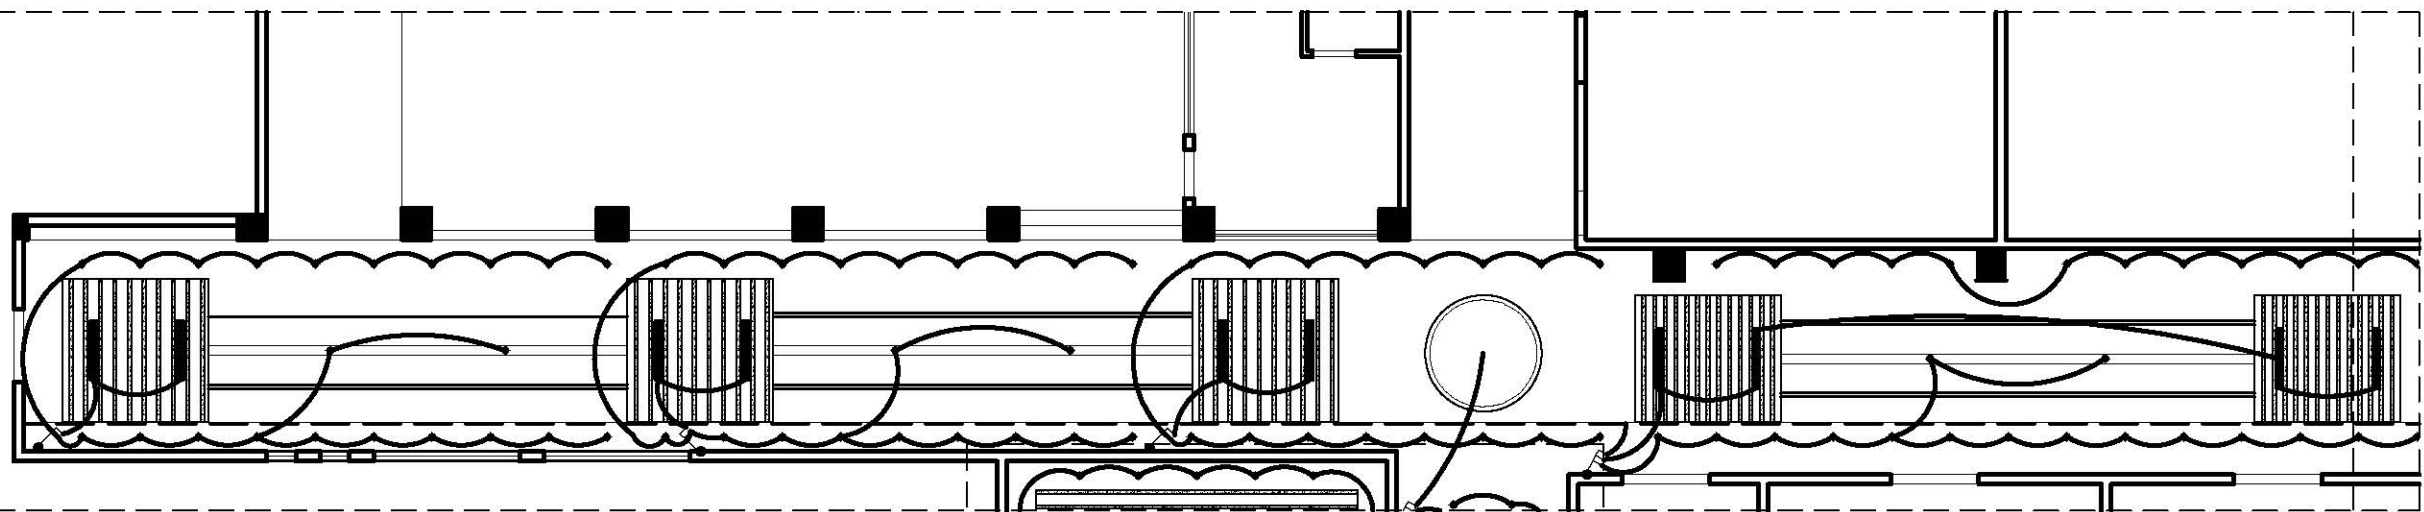

图例	名称
	一位开关 (中位离地1400)
	二位开关 (中位离地1400)
	三位开关 (中位离地1400)

15

图例	名称
	一位开关 (中位离地1400)
	二位开关 (中位离地1400)
	三位开关 (中位离地1400)

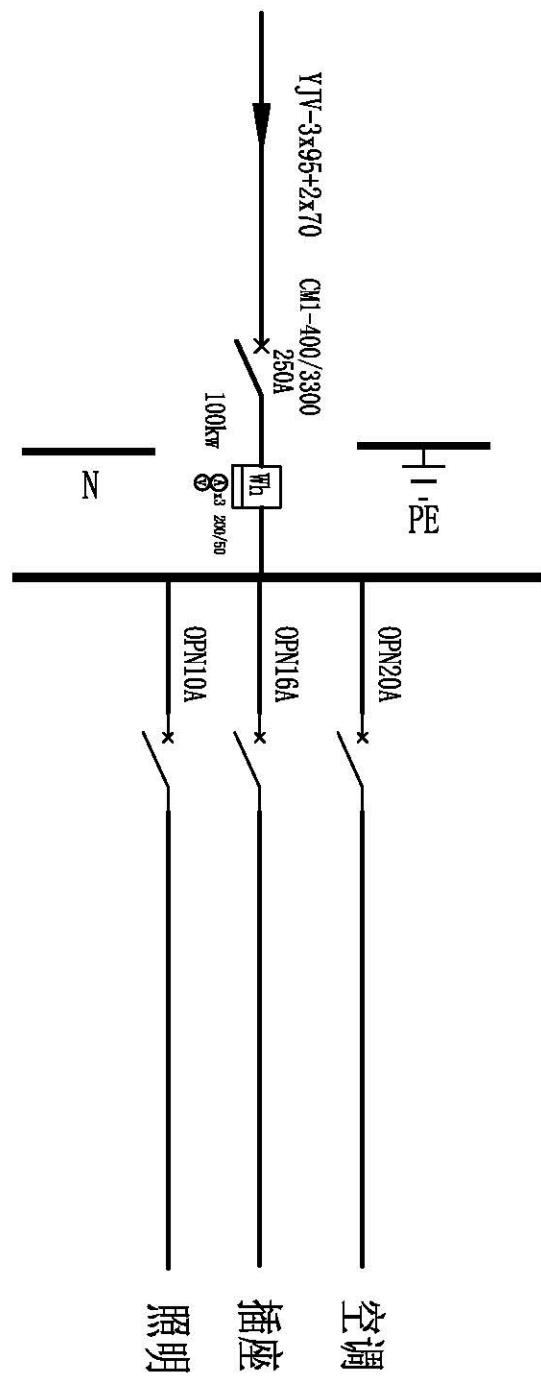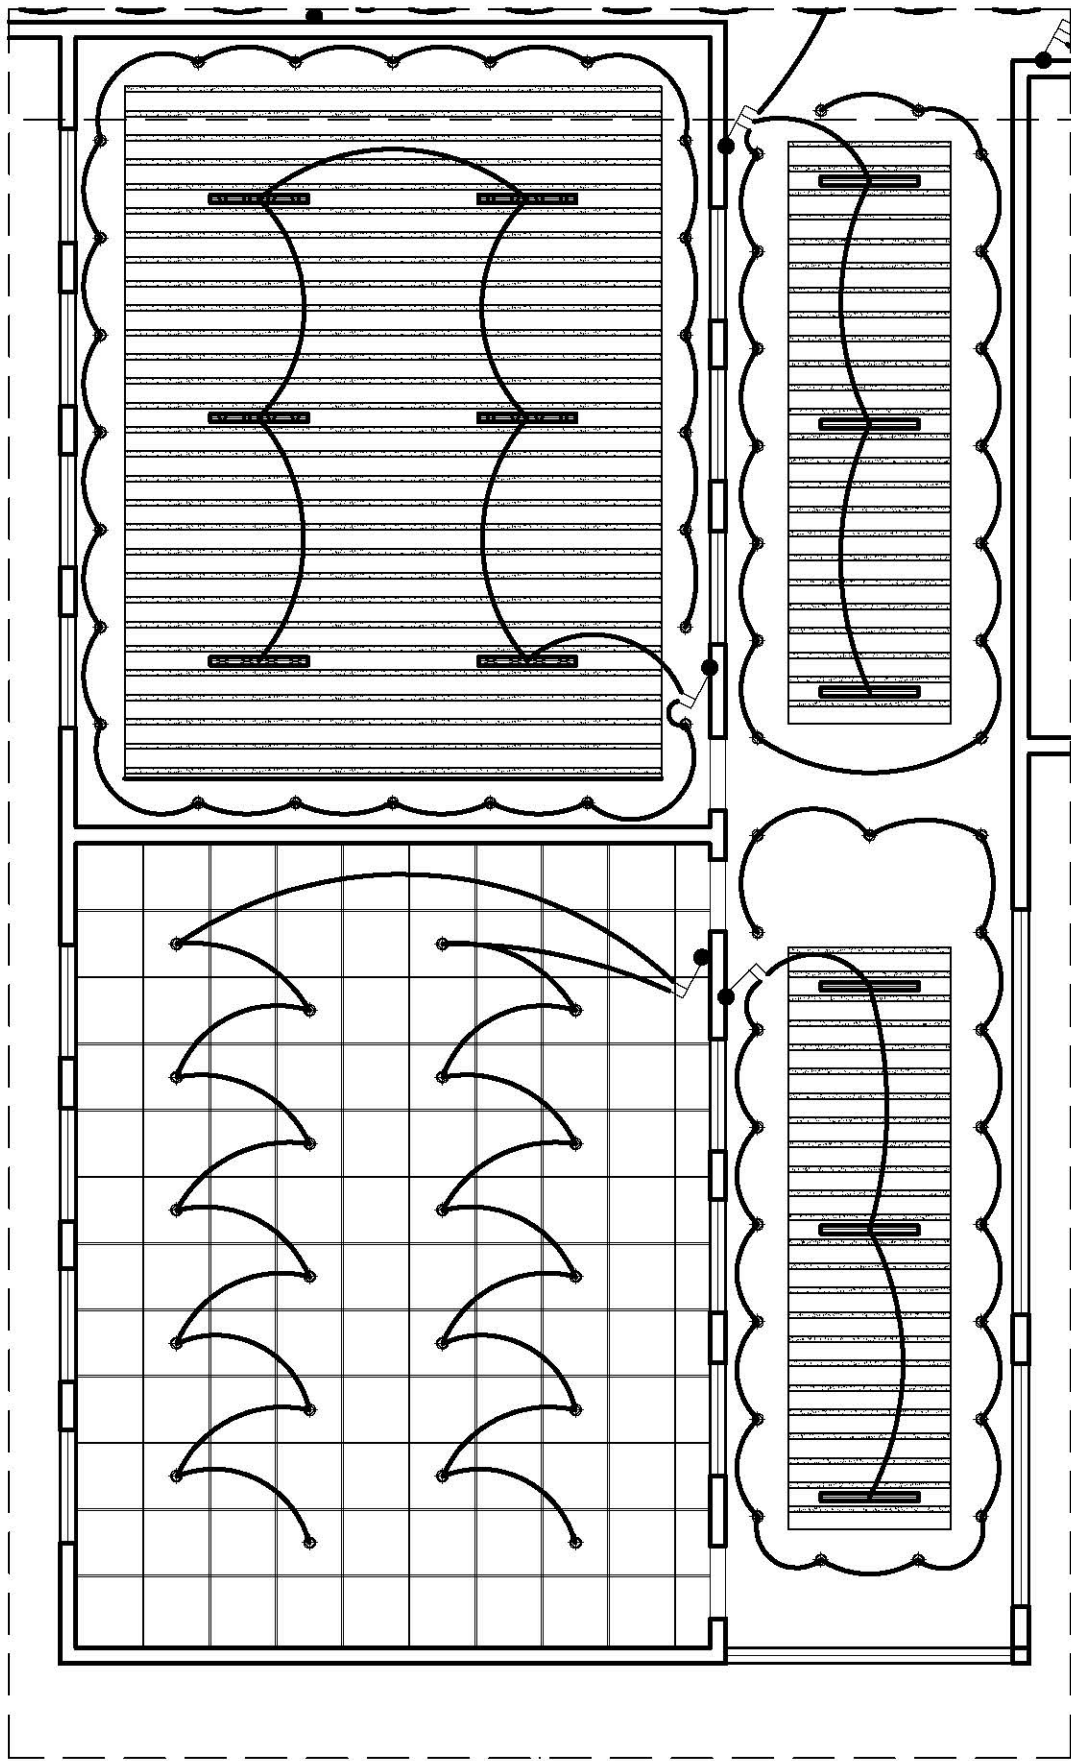



15
1:90

开关区域2

图 名
原始平面图
项目名称
创业基地
项目地点
武鸣水电水利学校
设 计
制 图

日 期
2020-6--
比 例
1:90
图号
16

图例	名称
	一位开关 (中位离地1400)
	二位开关 (中位离地1400)
	三位开关 (中位离地1400)

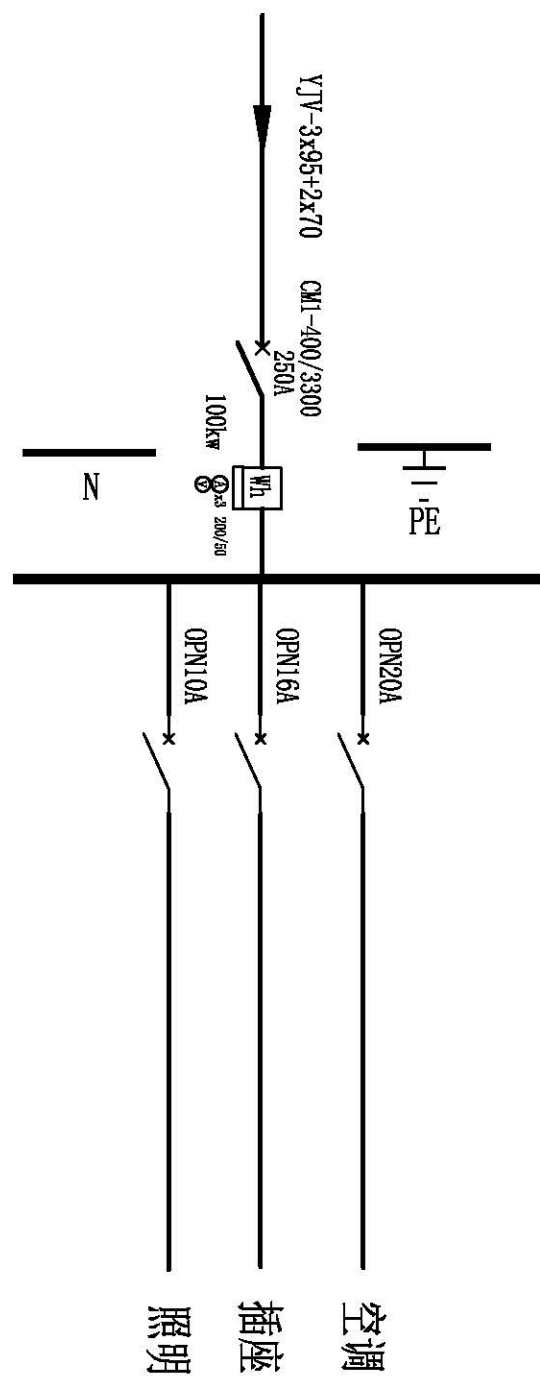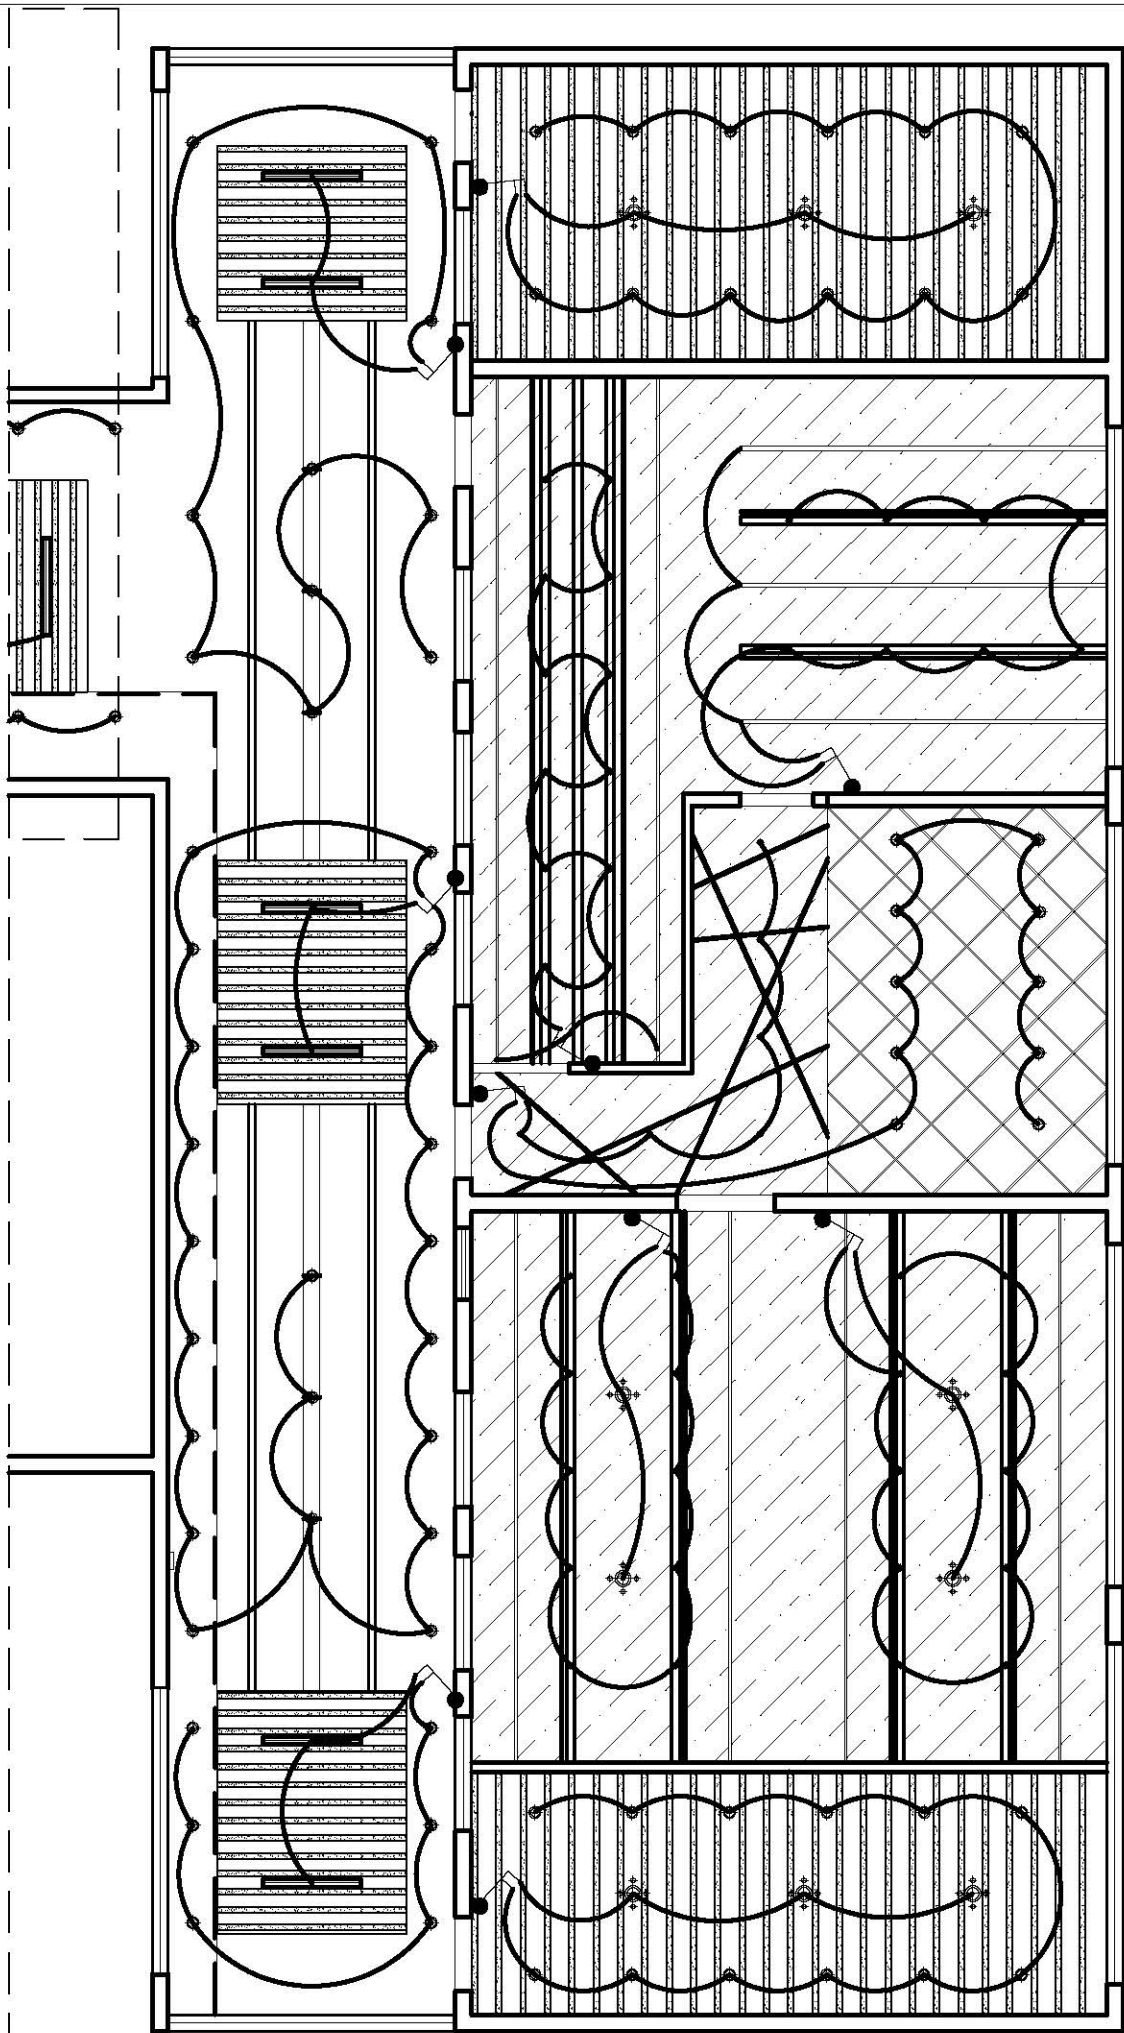

16 开关区域3
1:90

图 名	
原始平面图	
项目名称	
创业基地	
项目地点	
武鸣水电水利学校	
设 计	
制 图	
日 期	
2020-6--	
比 例	
1:90	
图号	17

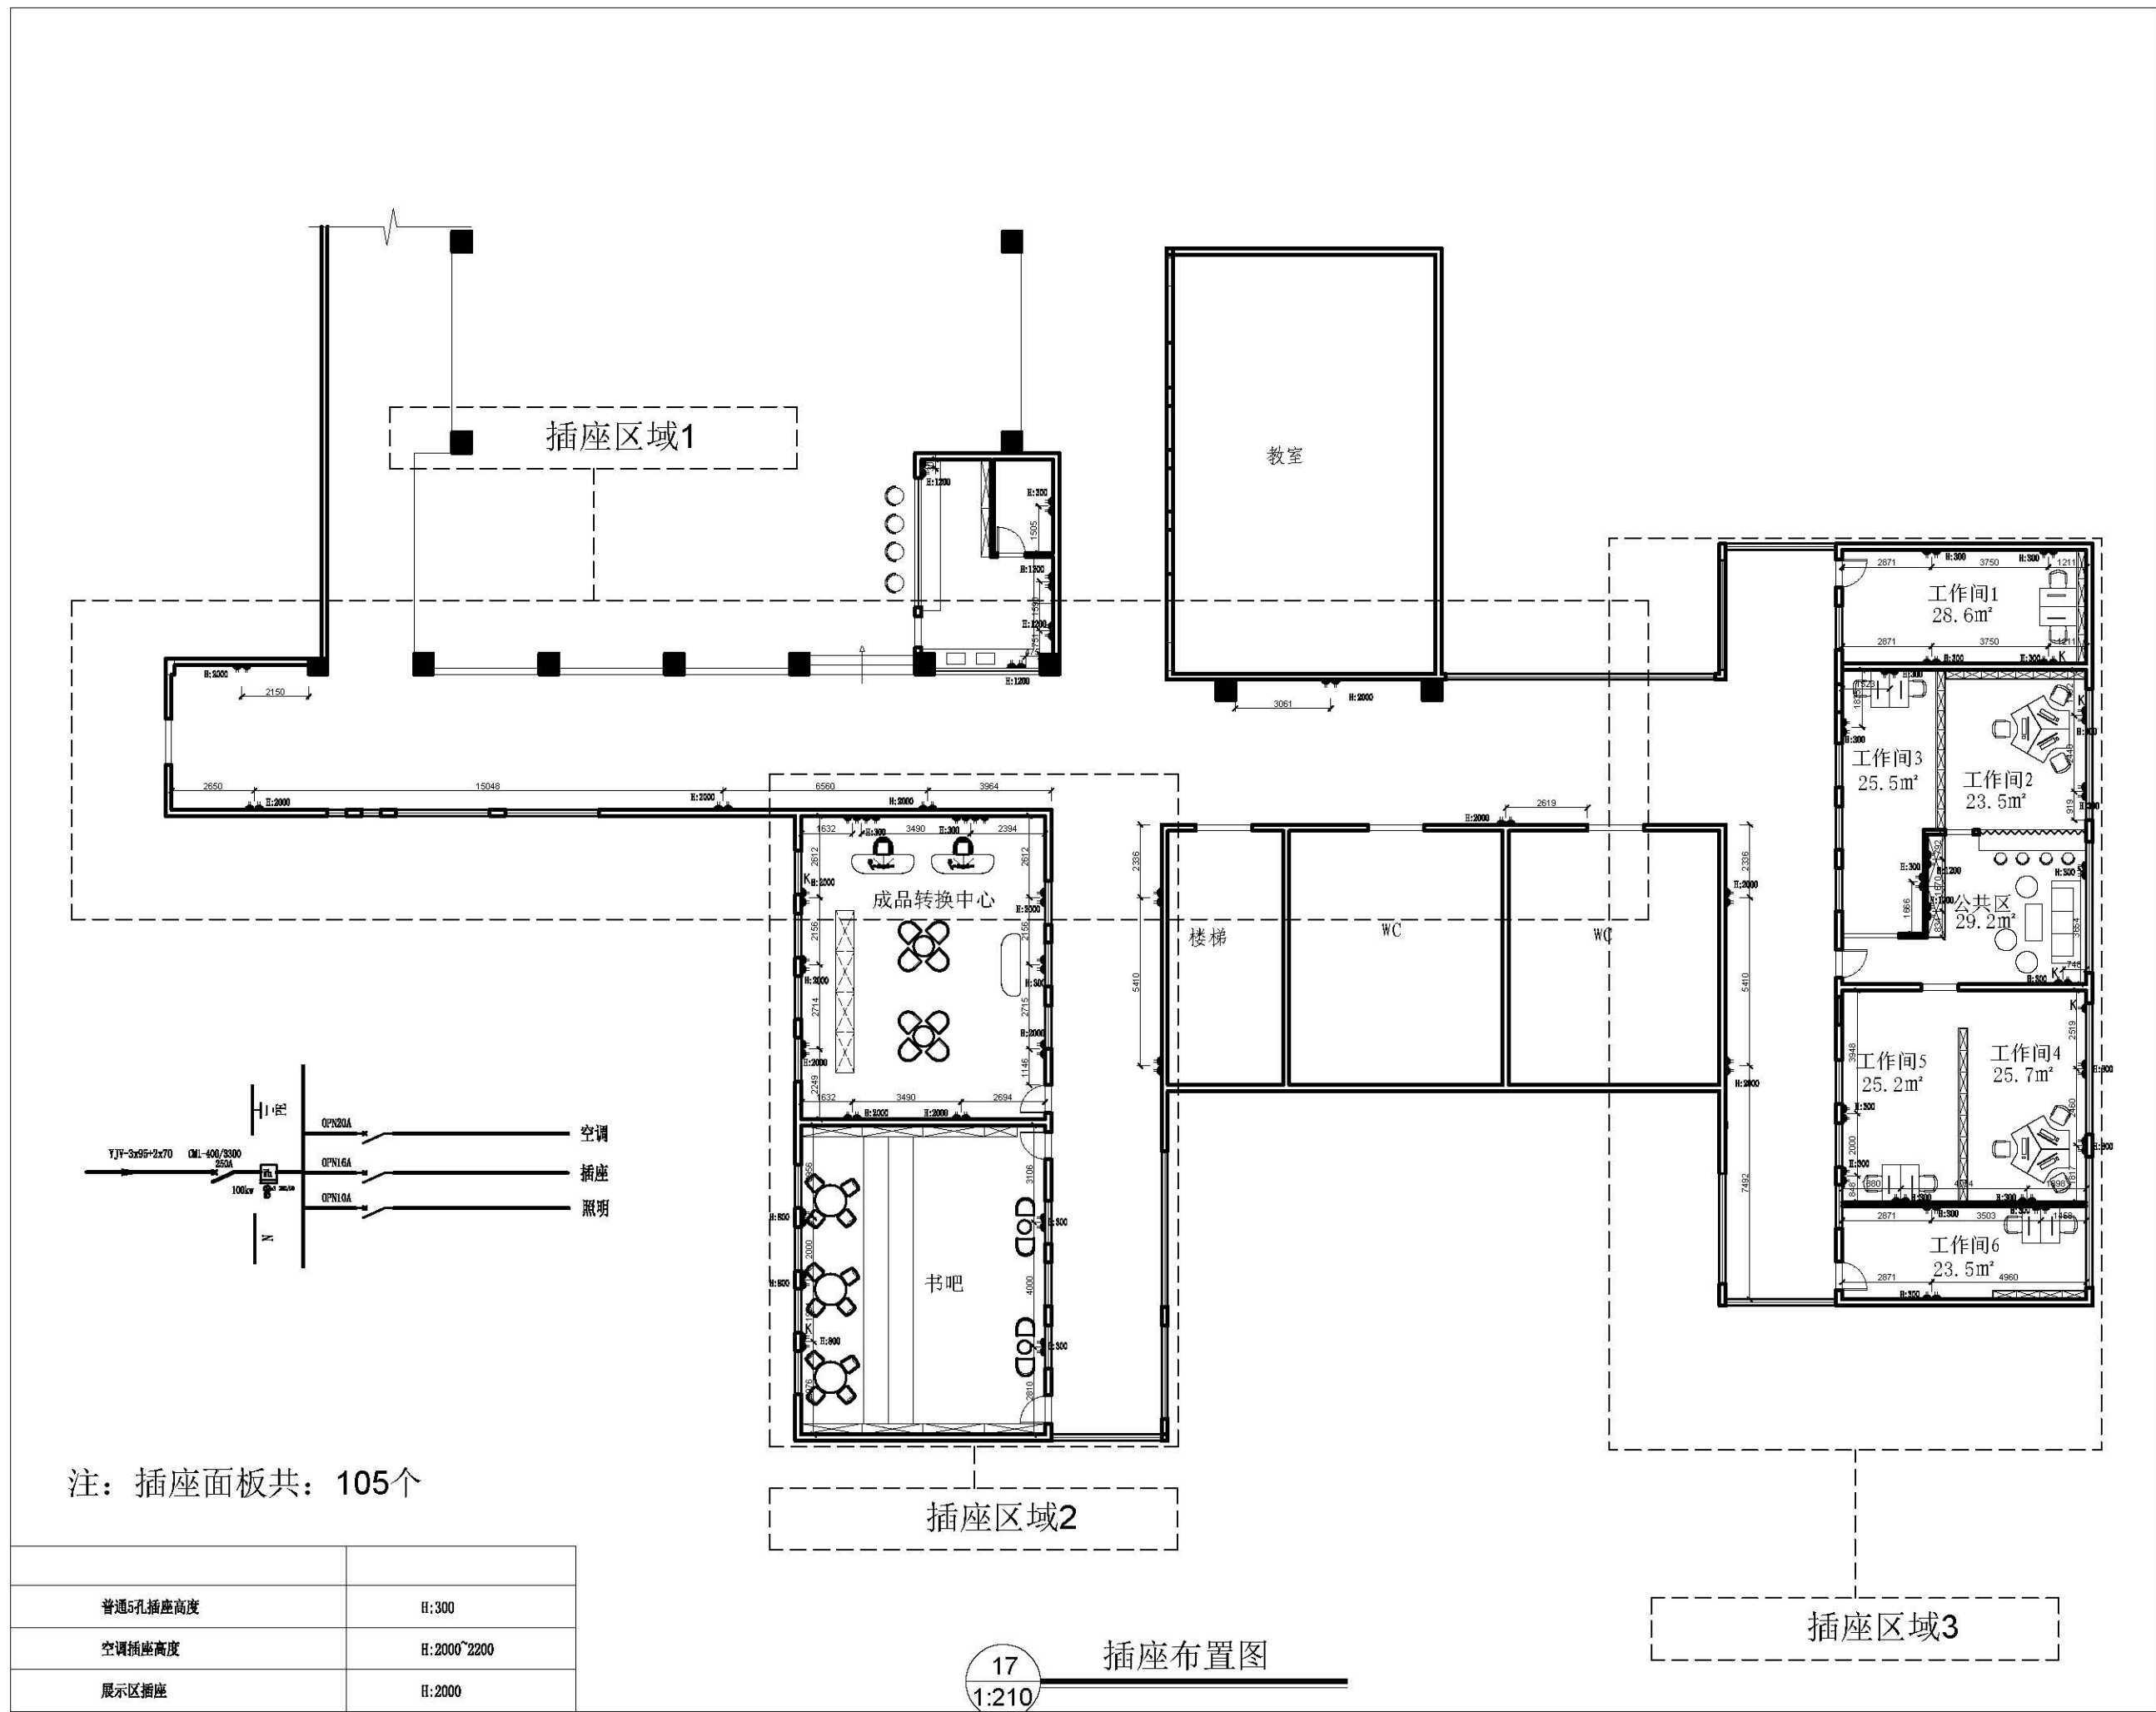


图 名

原始平面图

项目名称

创业基地

项目地点

武鸣水电水利学校

设 计

制 图



日 期

2020-6--

比 例

1:210

图号 18

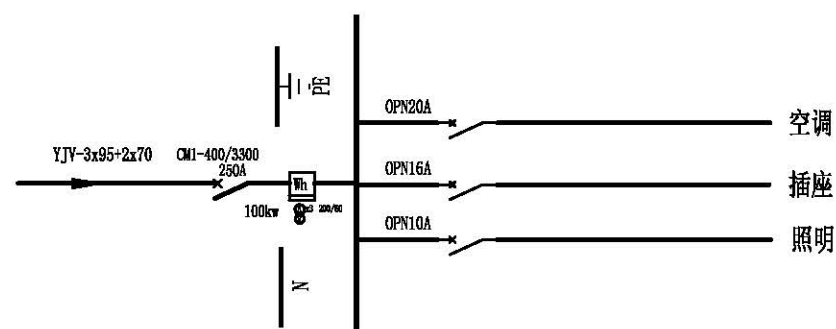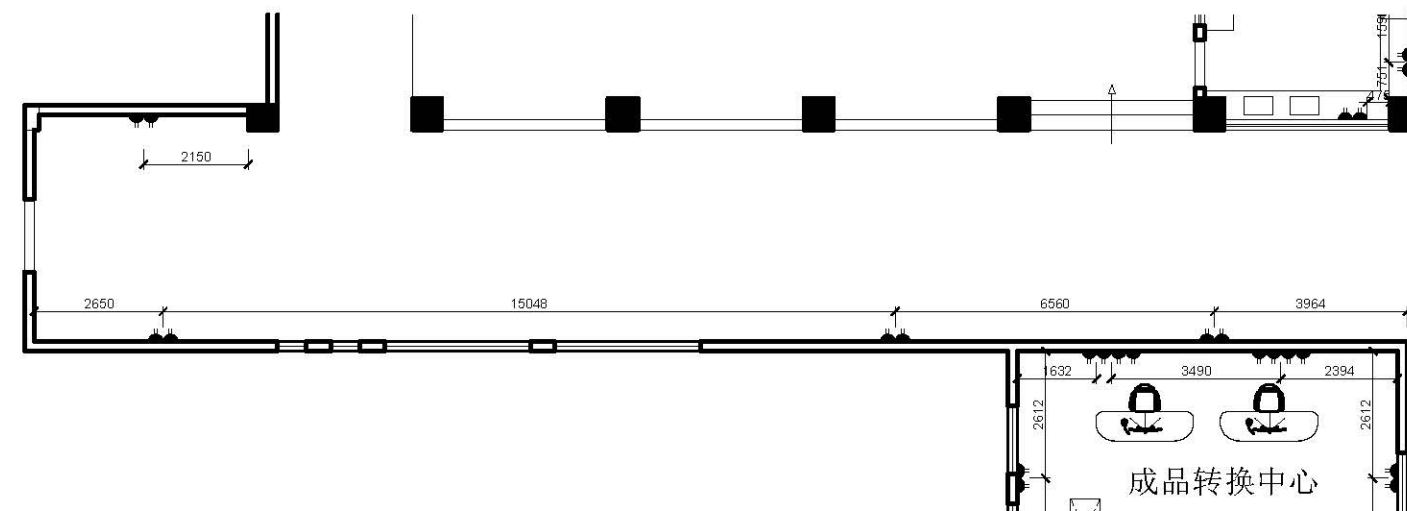

18 插座区域1
1:150

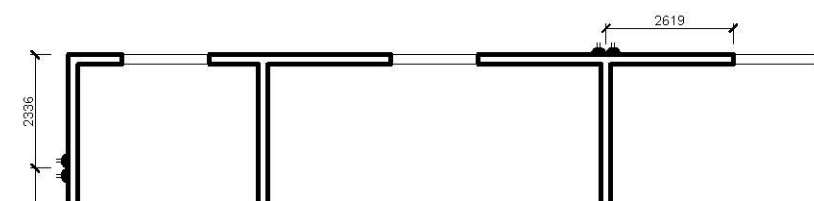
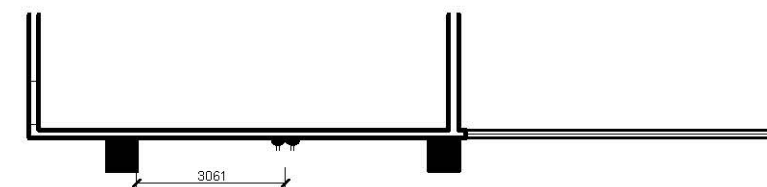


图 名

原始平面图

项目名称

创业基地

项目地点

武鸣水电水利学校

设 计

制 图

日 期




2020-6--

比 例

1:150

图号

19

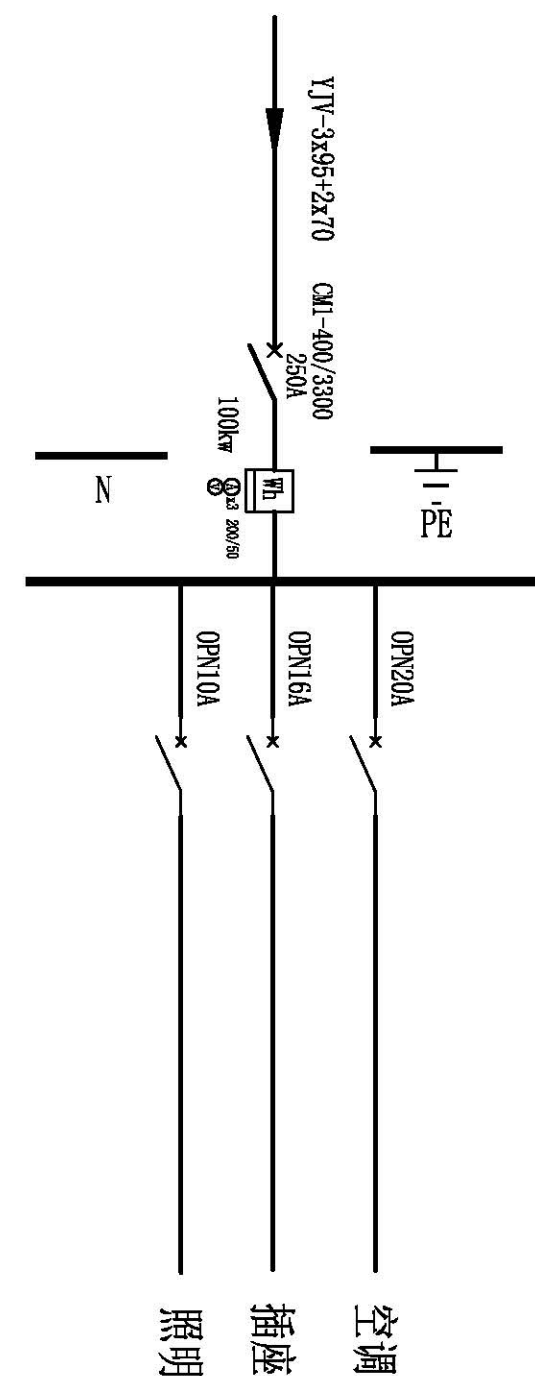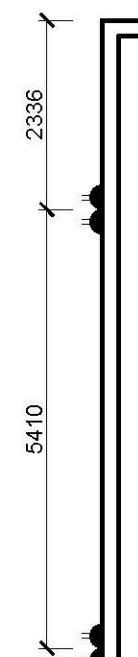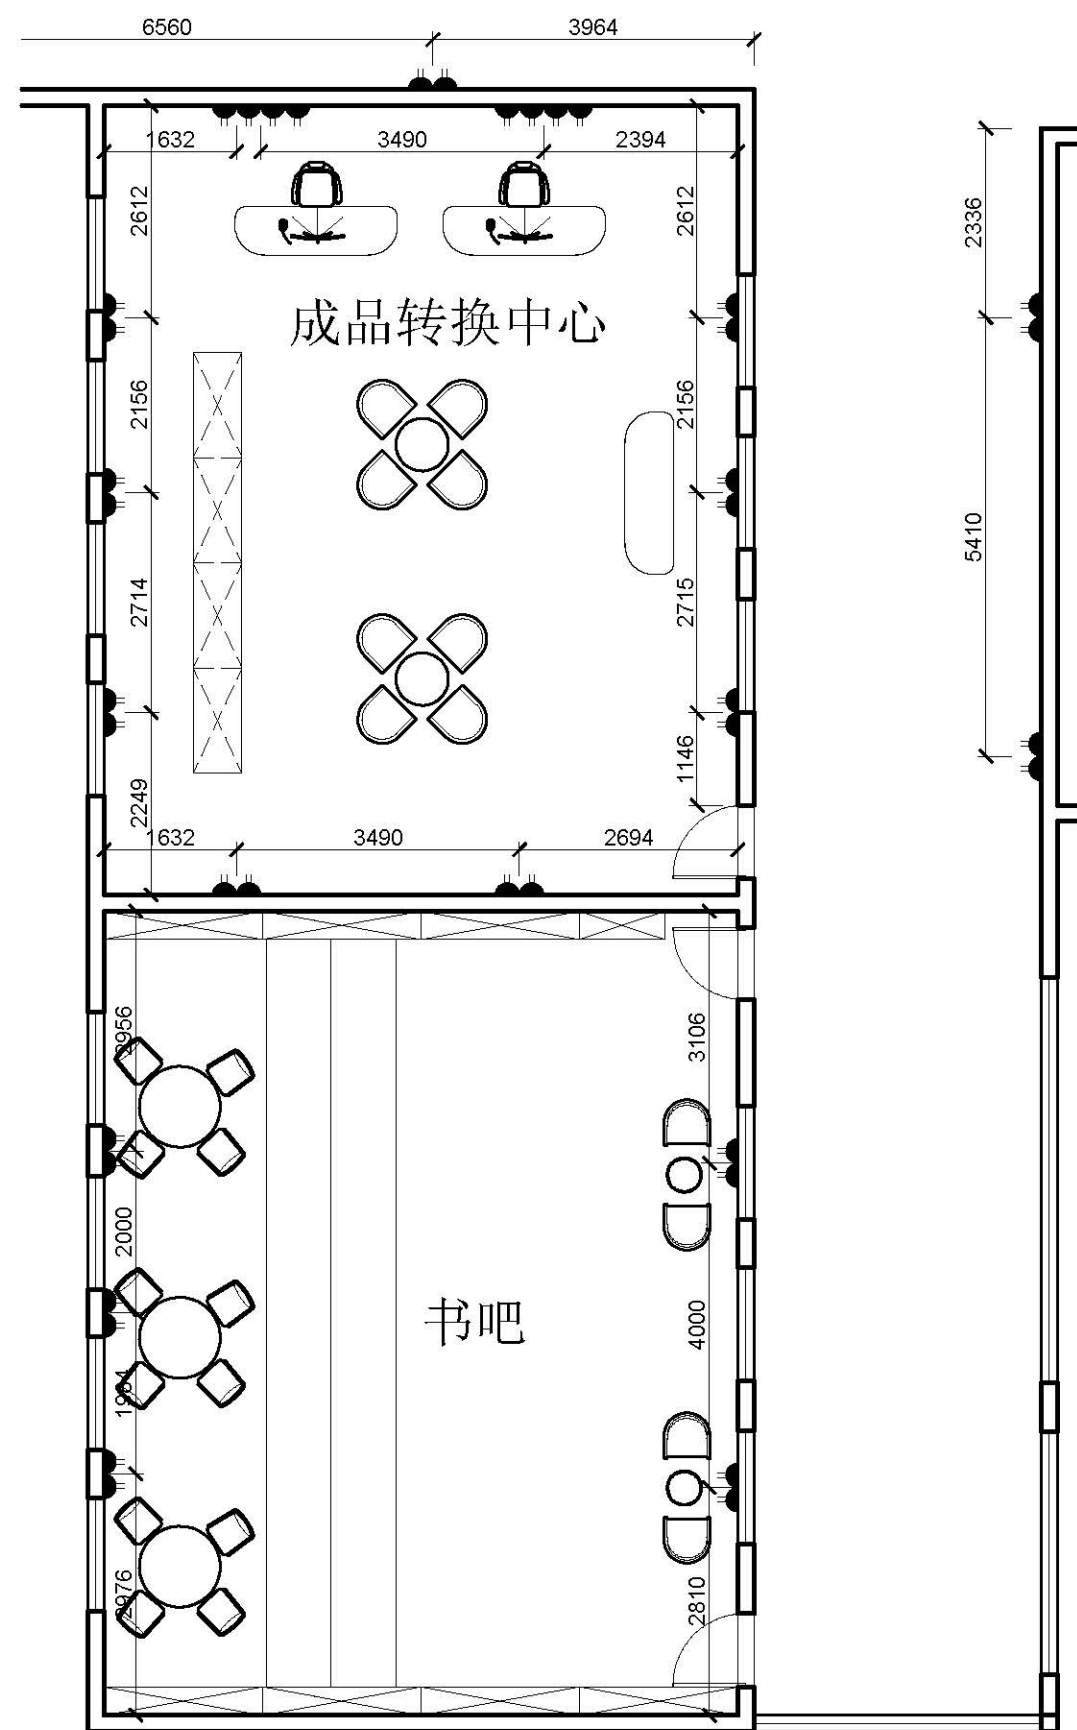

19
1:90

插座区域2

图 名

原始平面图

项目名称

创业基地

项目地点

武鸣水电水利学校

设 计

制 图

日 期



2020-6--

比 例

1:90

图号

20

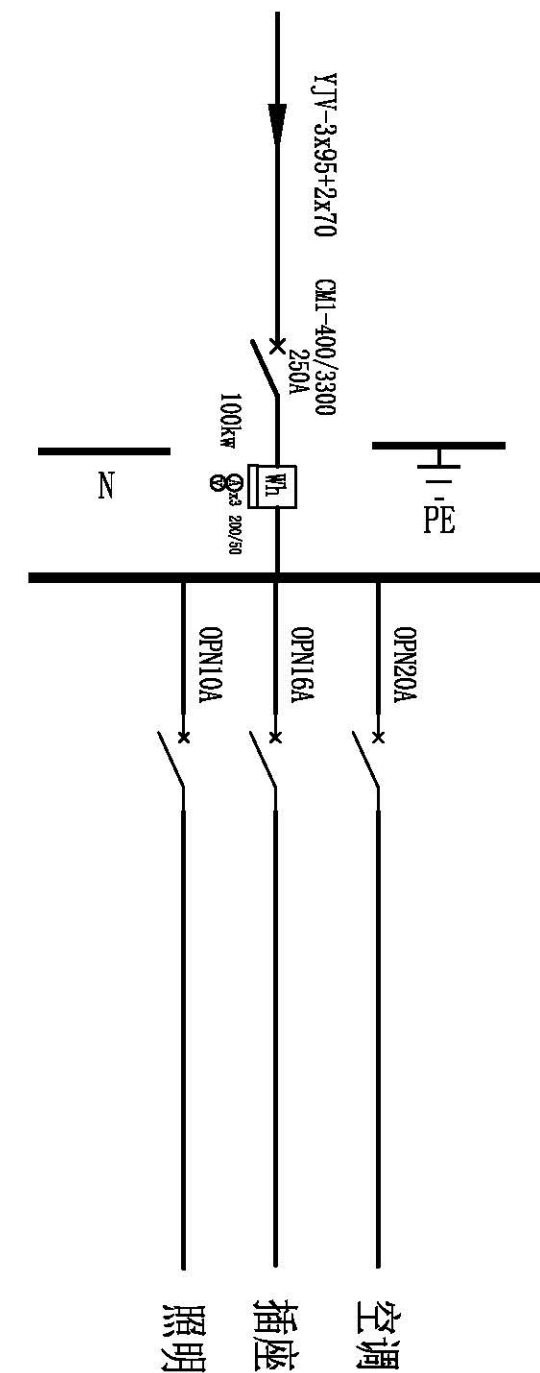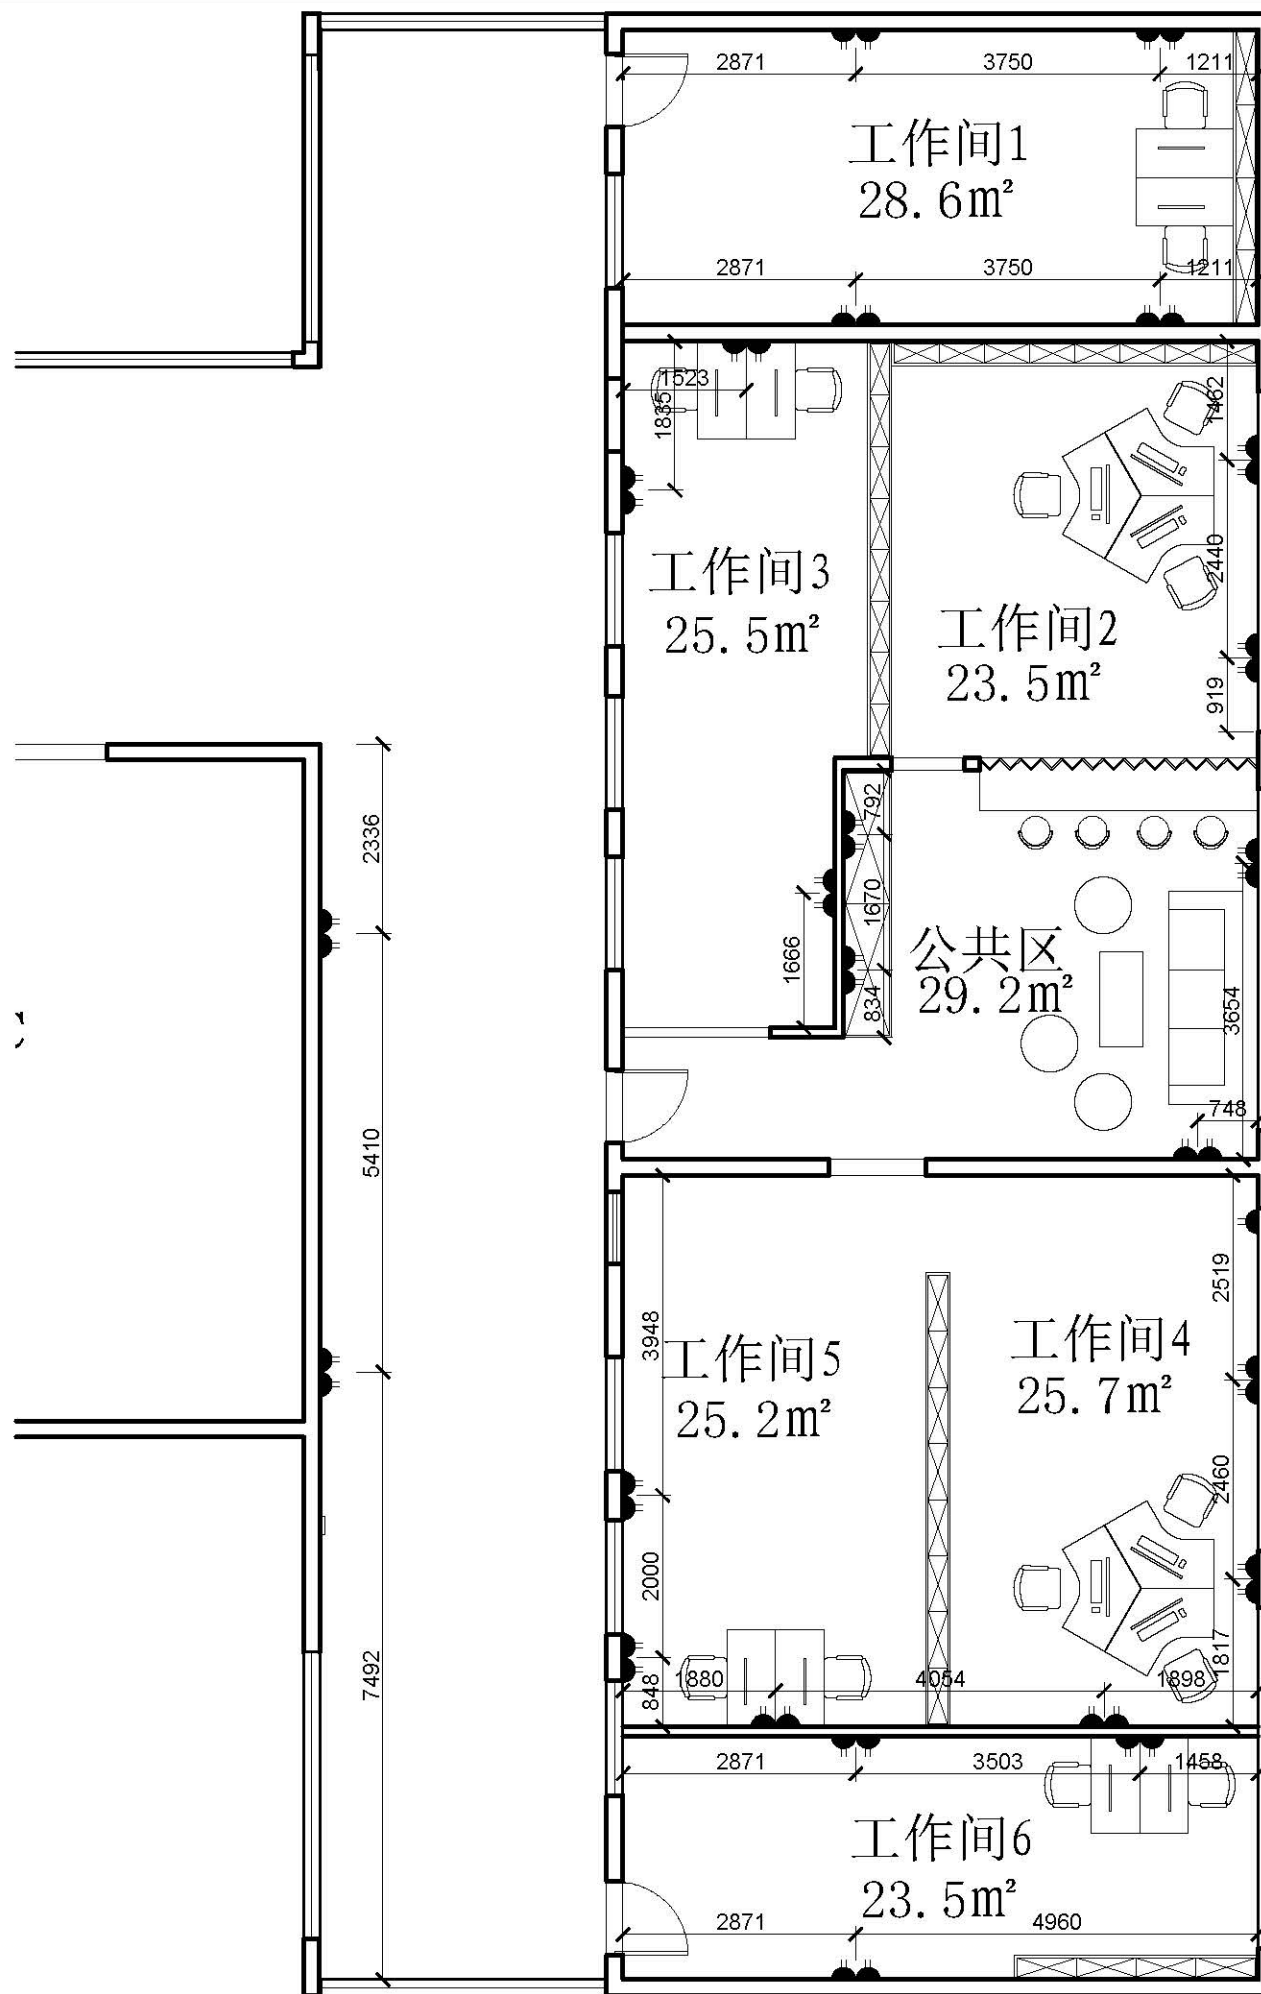

20 插座区域3
1:90

图 名

原始平面图

项目名称

创业基地

项目地点

武鸣水电水利学校

设 计

制 图

日 期


2020-6--

比 例

1:90

图号

21

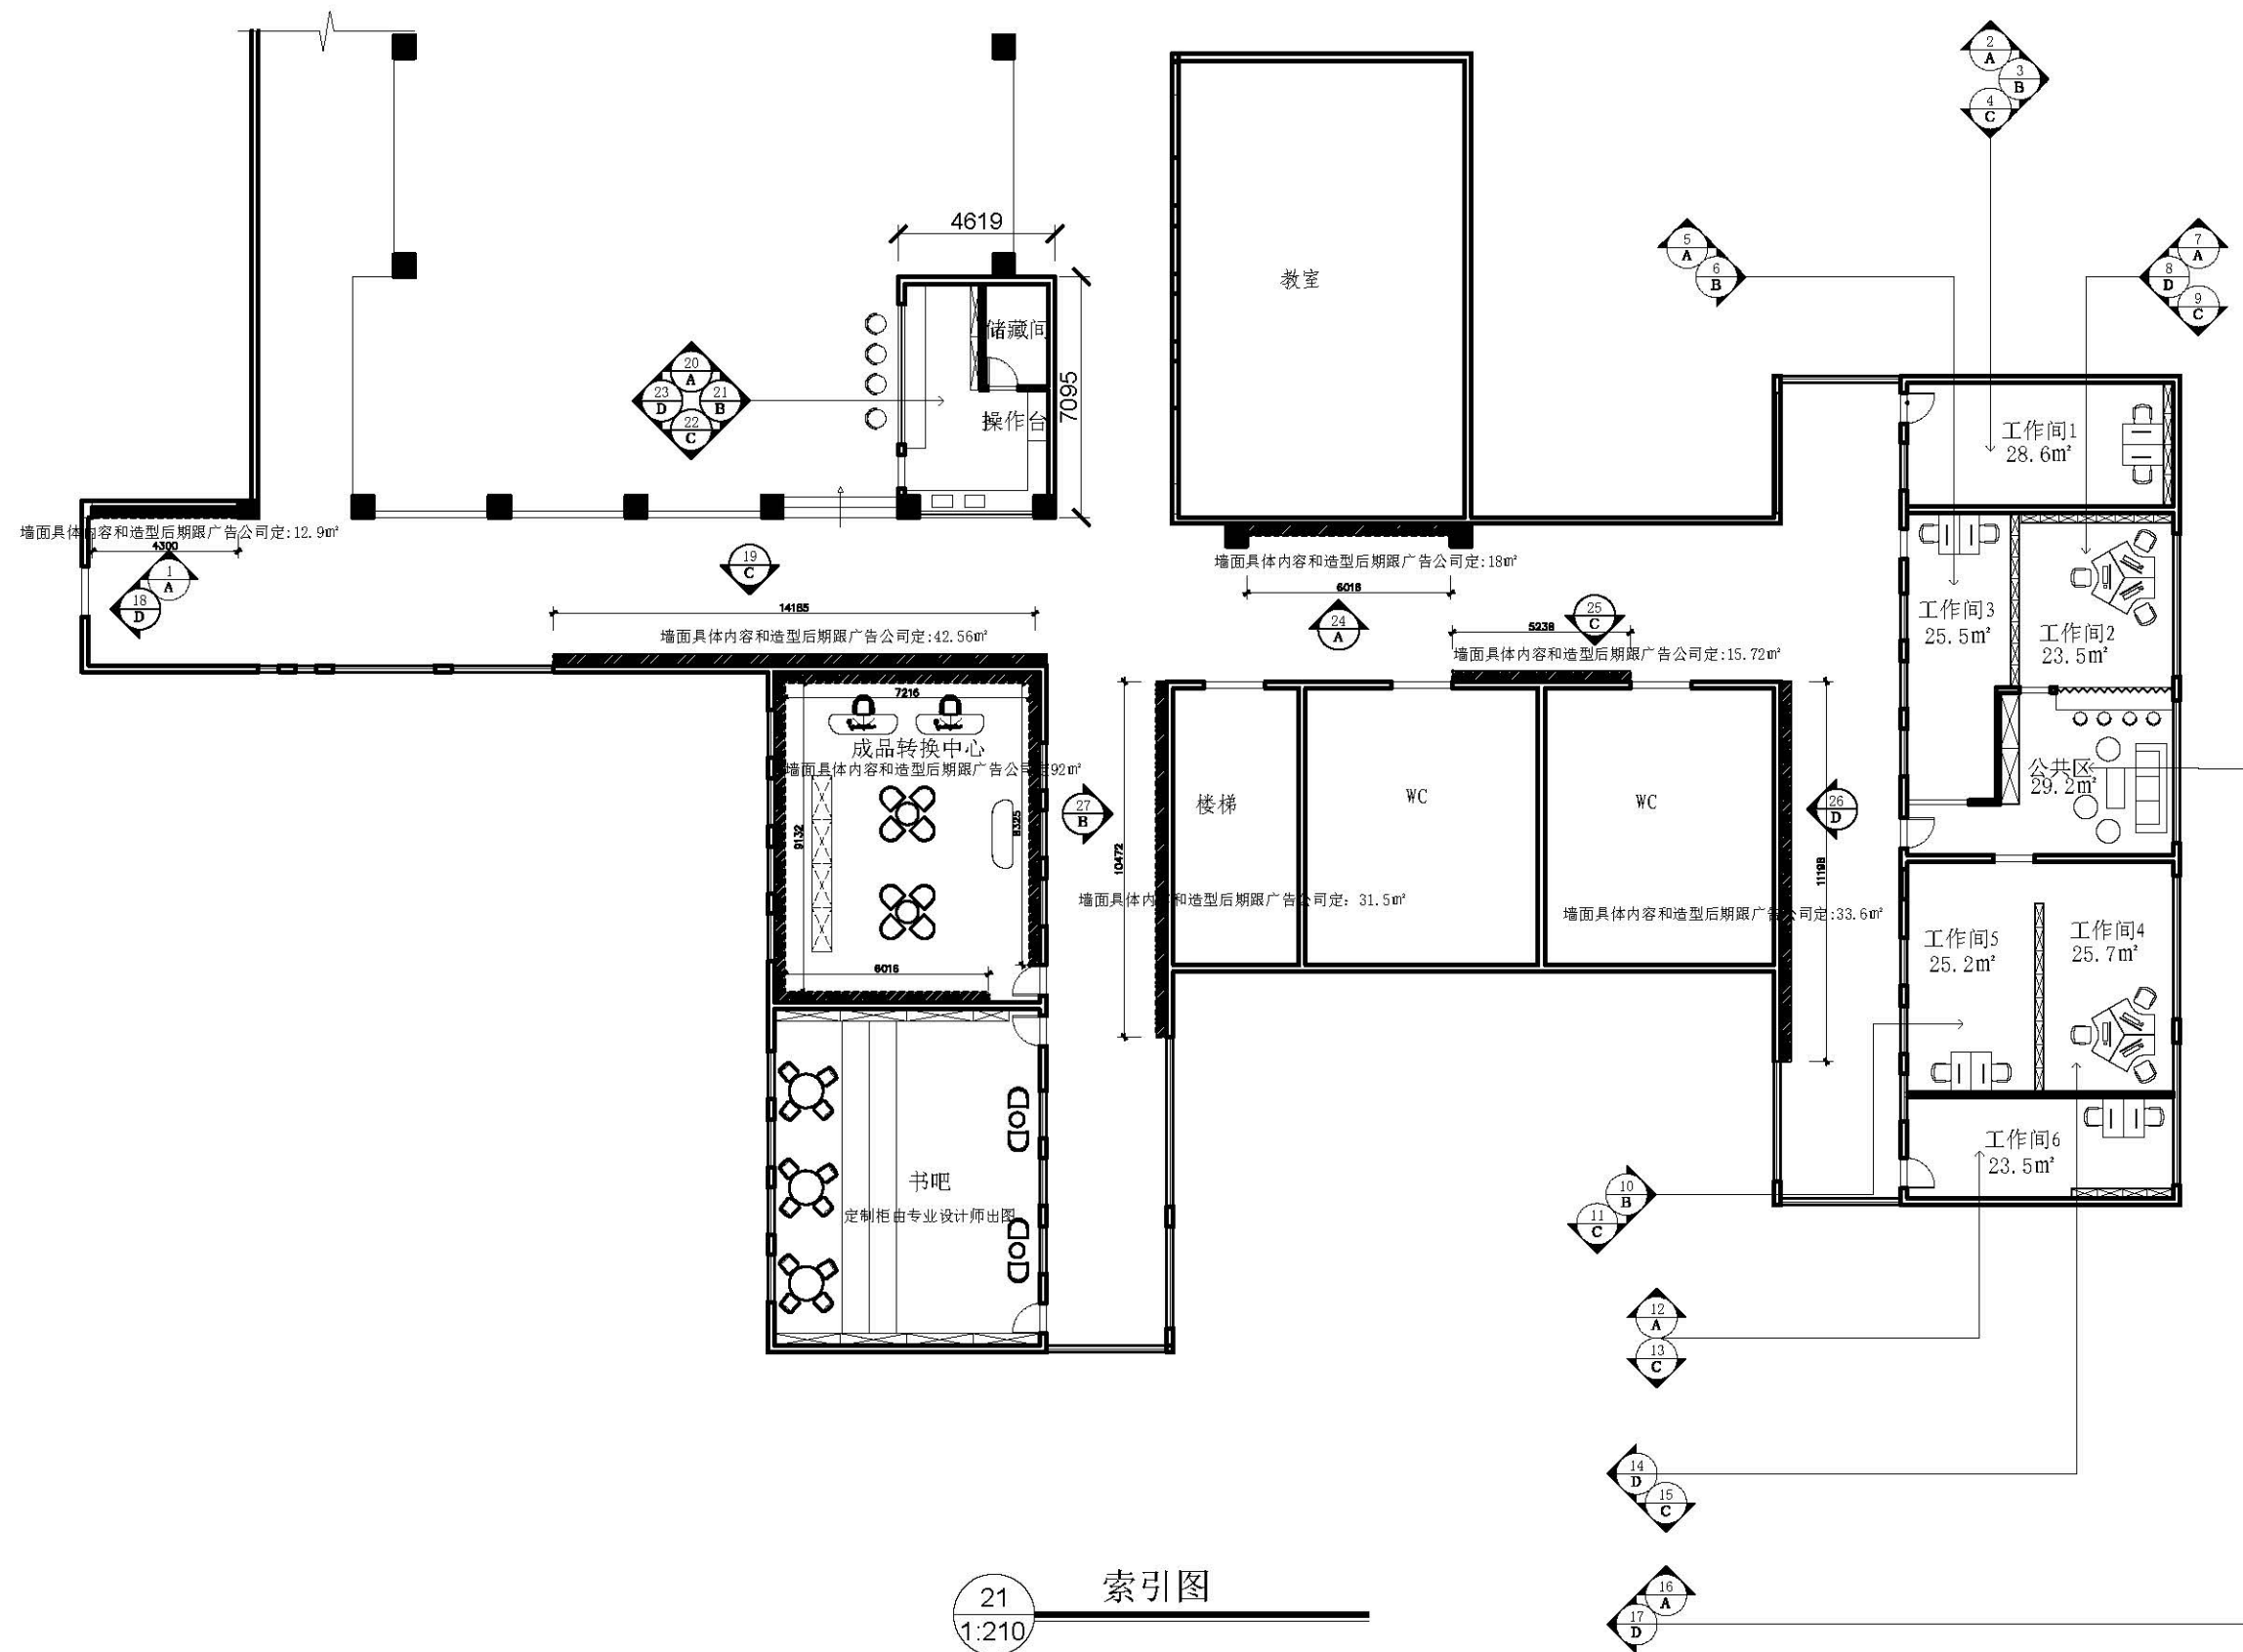

索引图
21
1:210

图 名

原始平面图

项目名称

创业基地

项目地点

武鸣水电水利学校

设 计

制 图

日 期


2020-6--

比 例

1:210

图号

22

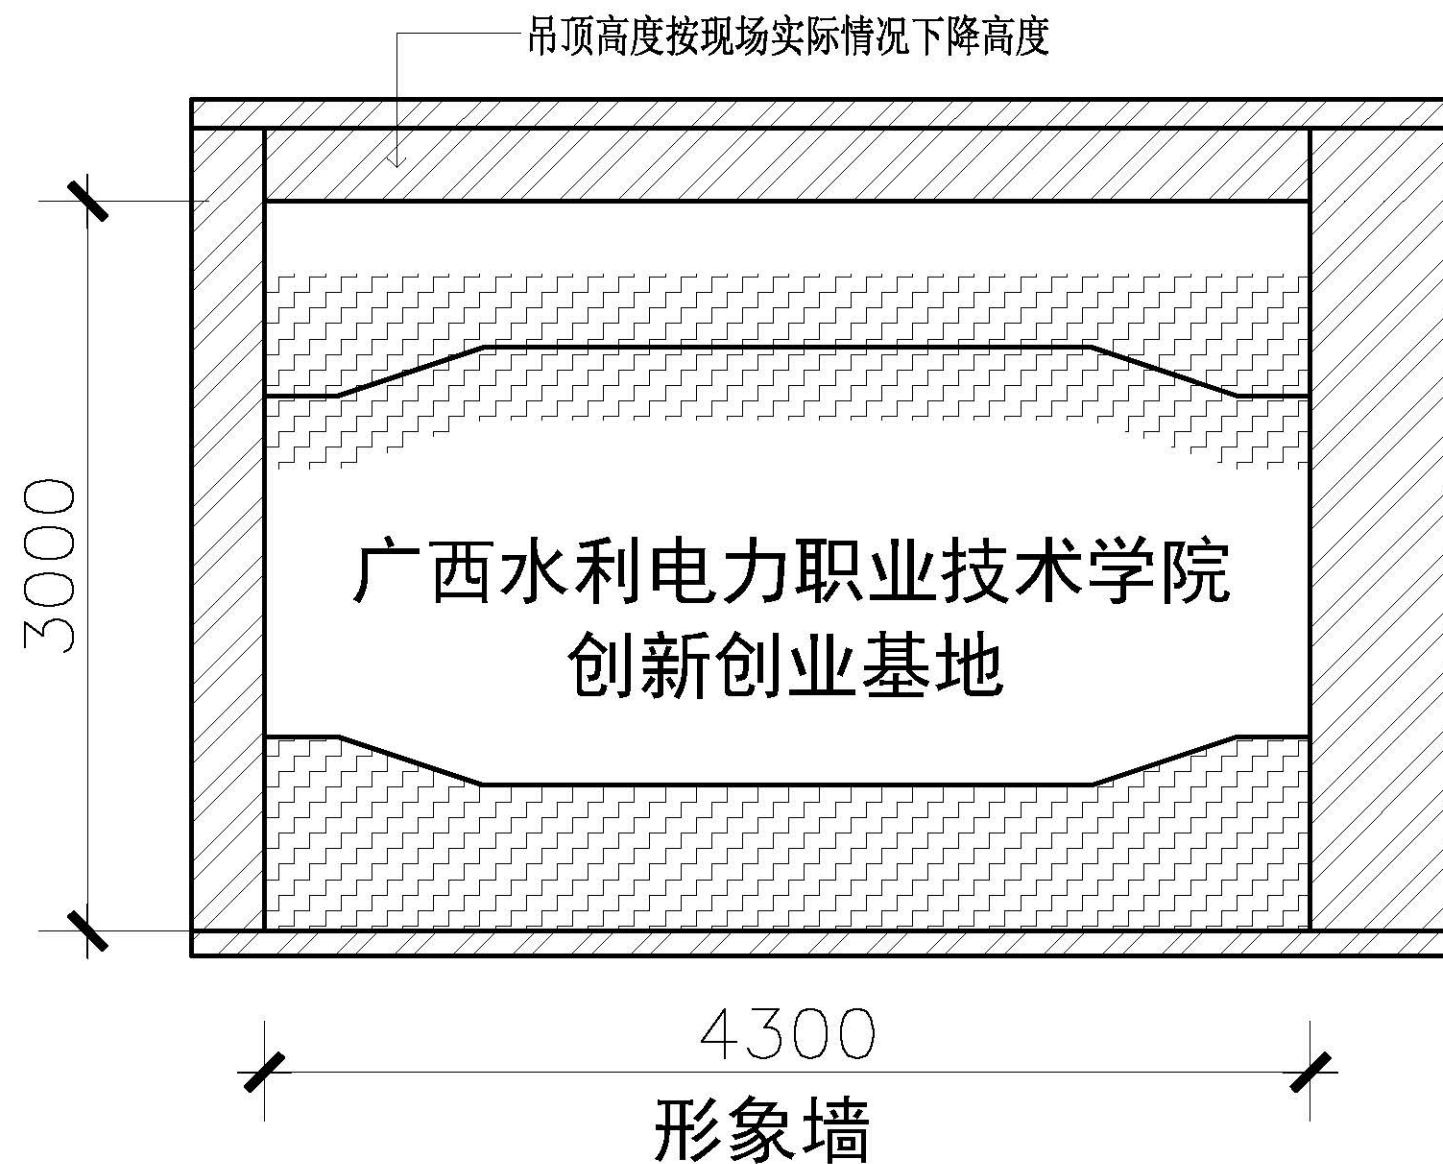

具体内容和造型后期跟广告公司定

22
1:40

A-1立面图

图 名

原始平面图

项目名称

创业基地

项目地点

武鸣水电水利学校

设 计

制 图

日 期


2020-6--

比 例

1:40

图号

23

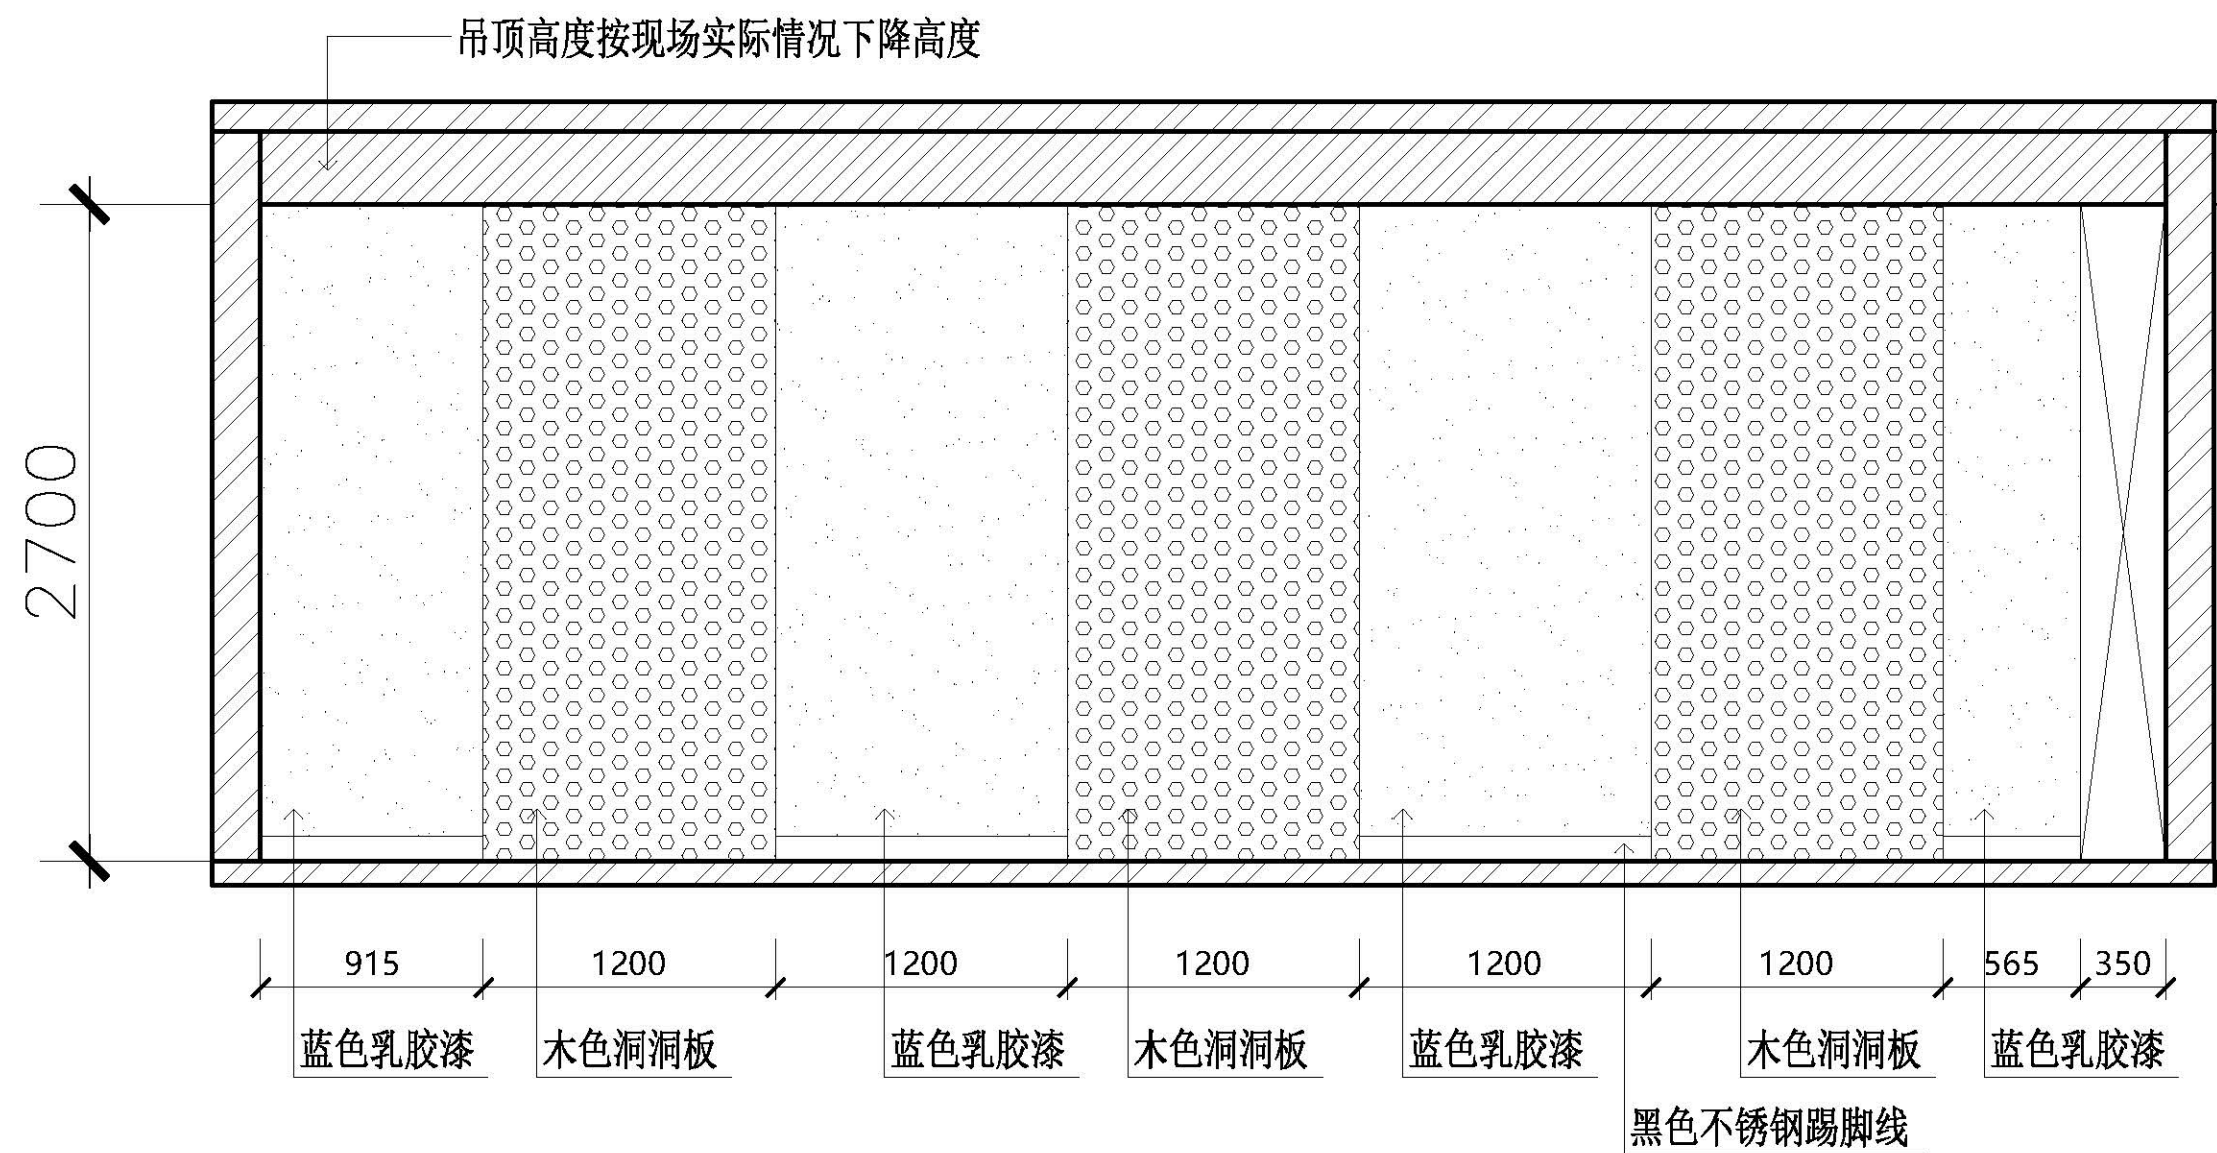

23
1:40

A-2立面图

图 名

原始平面图

项目名称

创业基地

项目地点

武鸣水电水利学校

设 计

制 图

日 期


2020-6--

比 例

1:40

图号

24

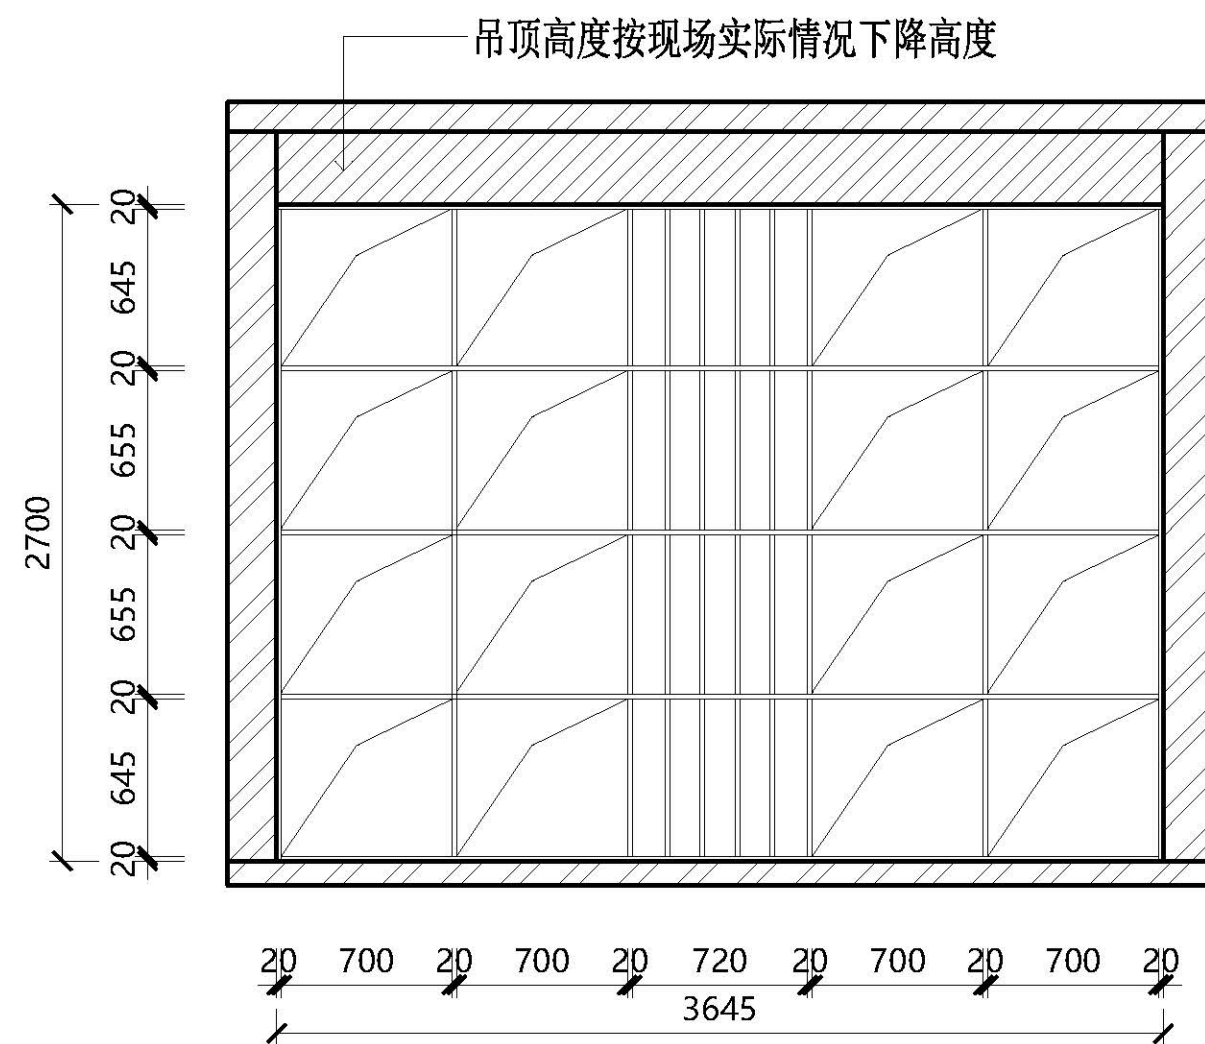

18厘免漆板柜子

24
1:40

B-3立面图

图 名

原始平面图

项目名称

创业基地

项目地点

武鸣水电水利学校

设 计

制 图

日 期


2020-6--

比 例

1:40

图号

25

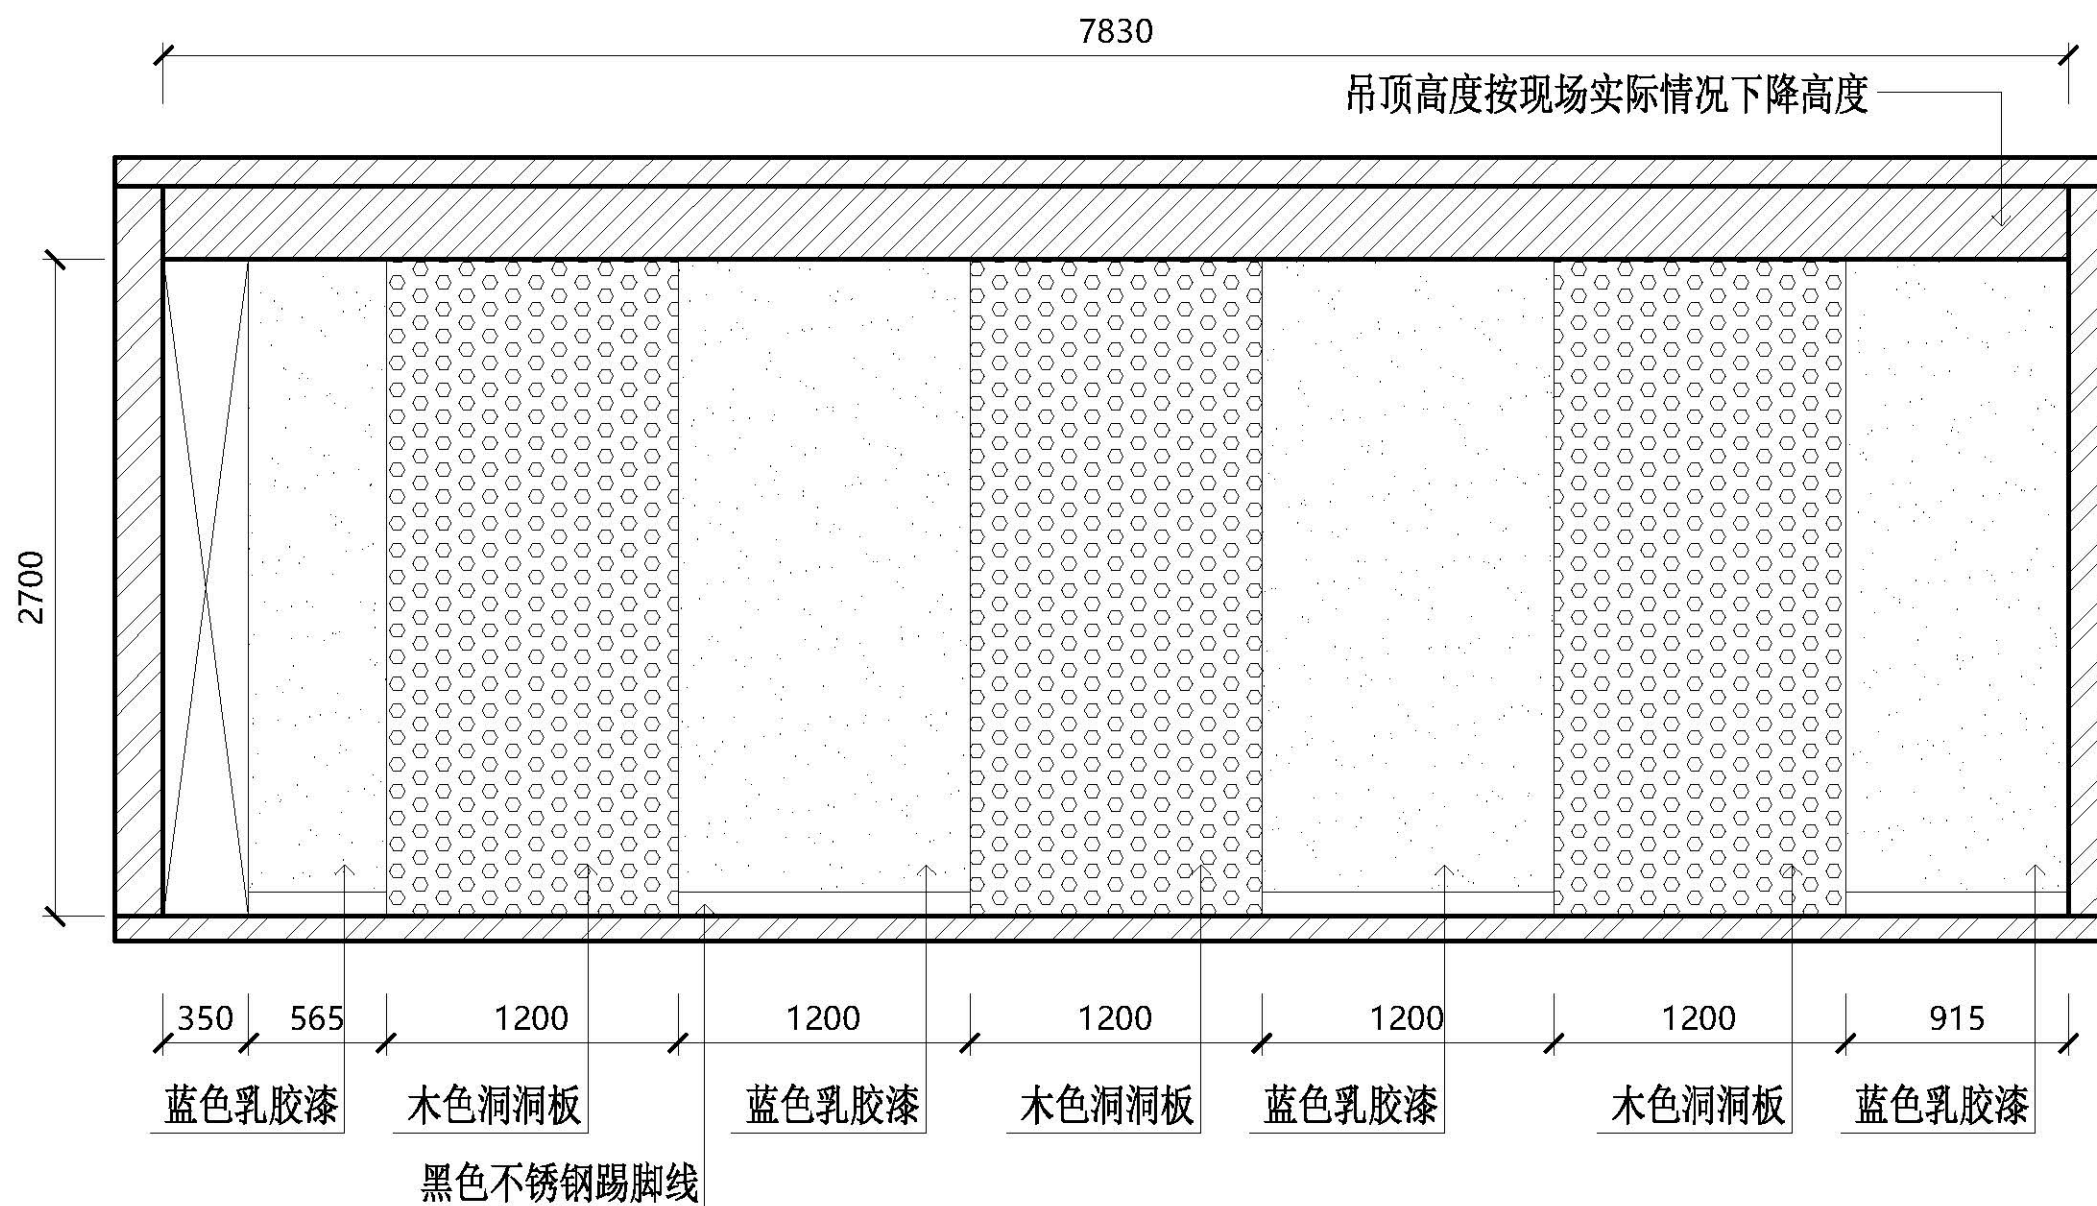

25
1:40

C-4立面图

图 名

原始平面图

项目名称

创业基地

项目地点

武鸣水电水利学校

设 计

制 图

日 期


2020-6--

比 例

1:40

图号

26

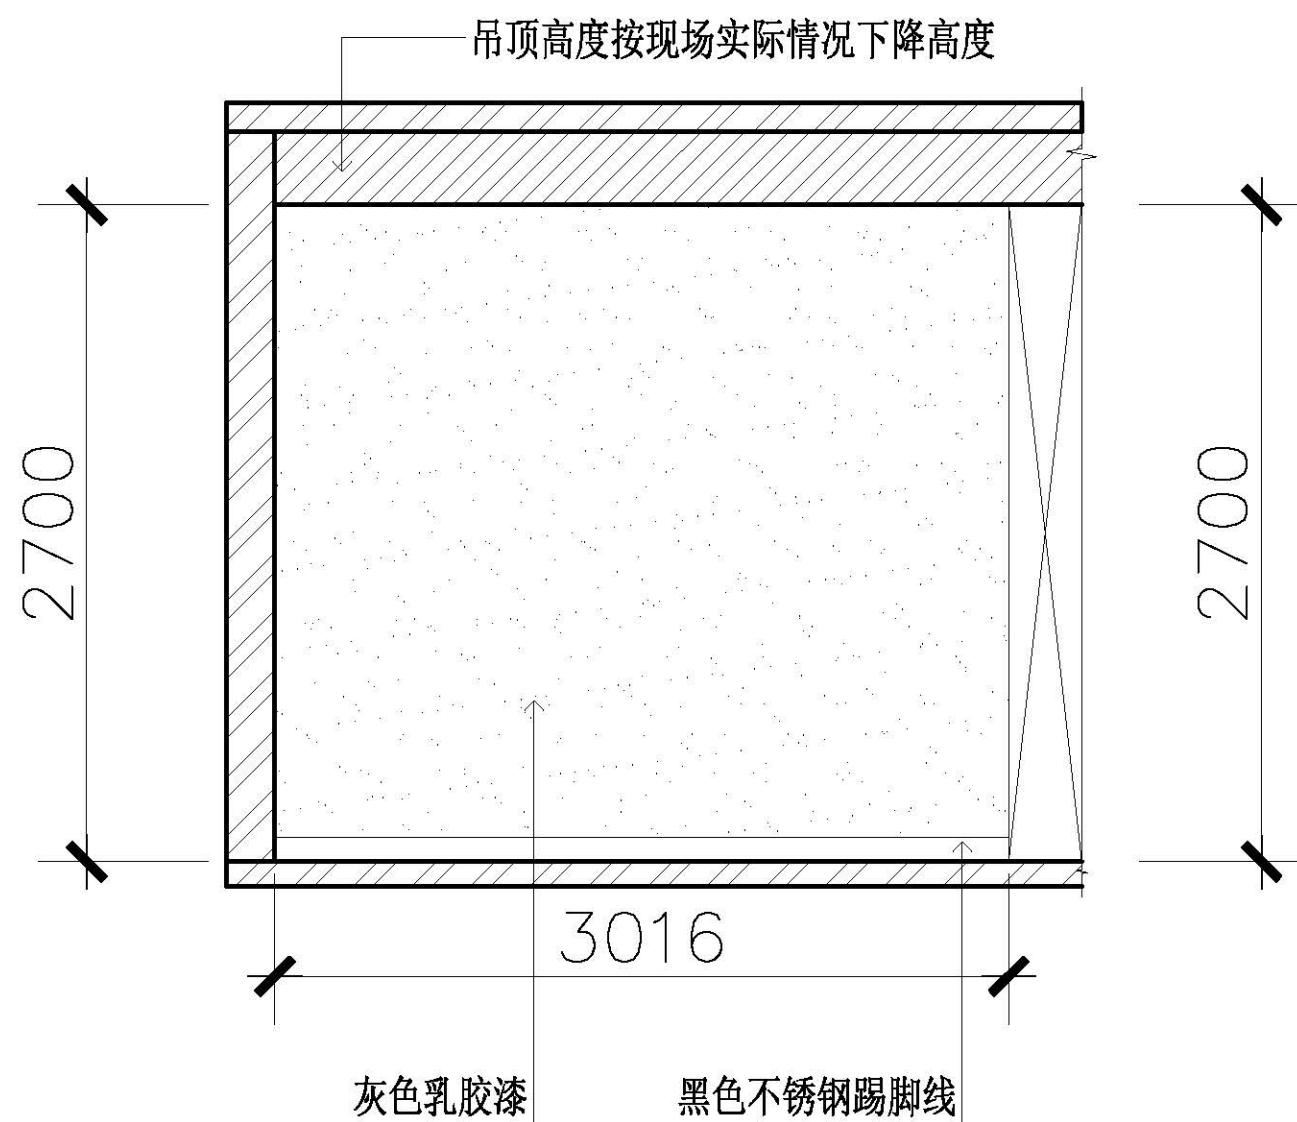

26
1:40

A-5立面图

图 名

原始平面图

项目名称

创业基地

项目地点

武鸣水电水利学校

设 计

制 图

日 期


2020-6--

比 例

1:40

图号

27

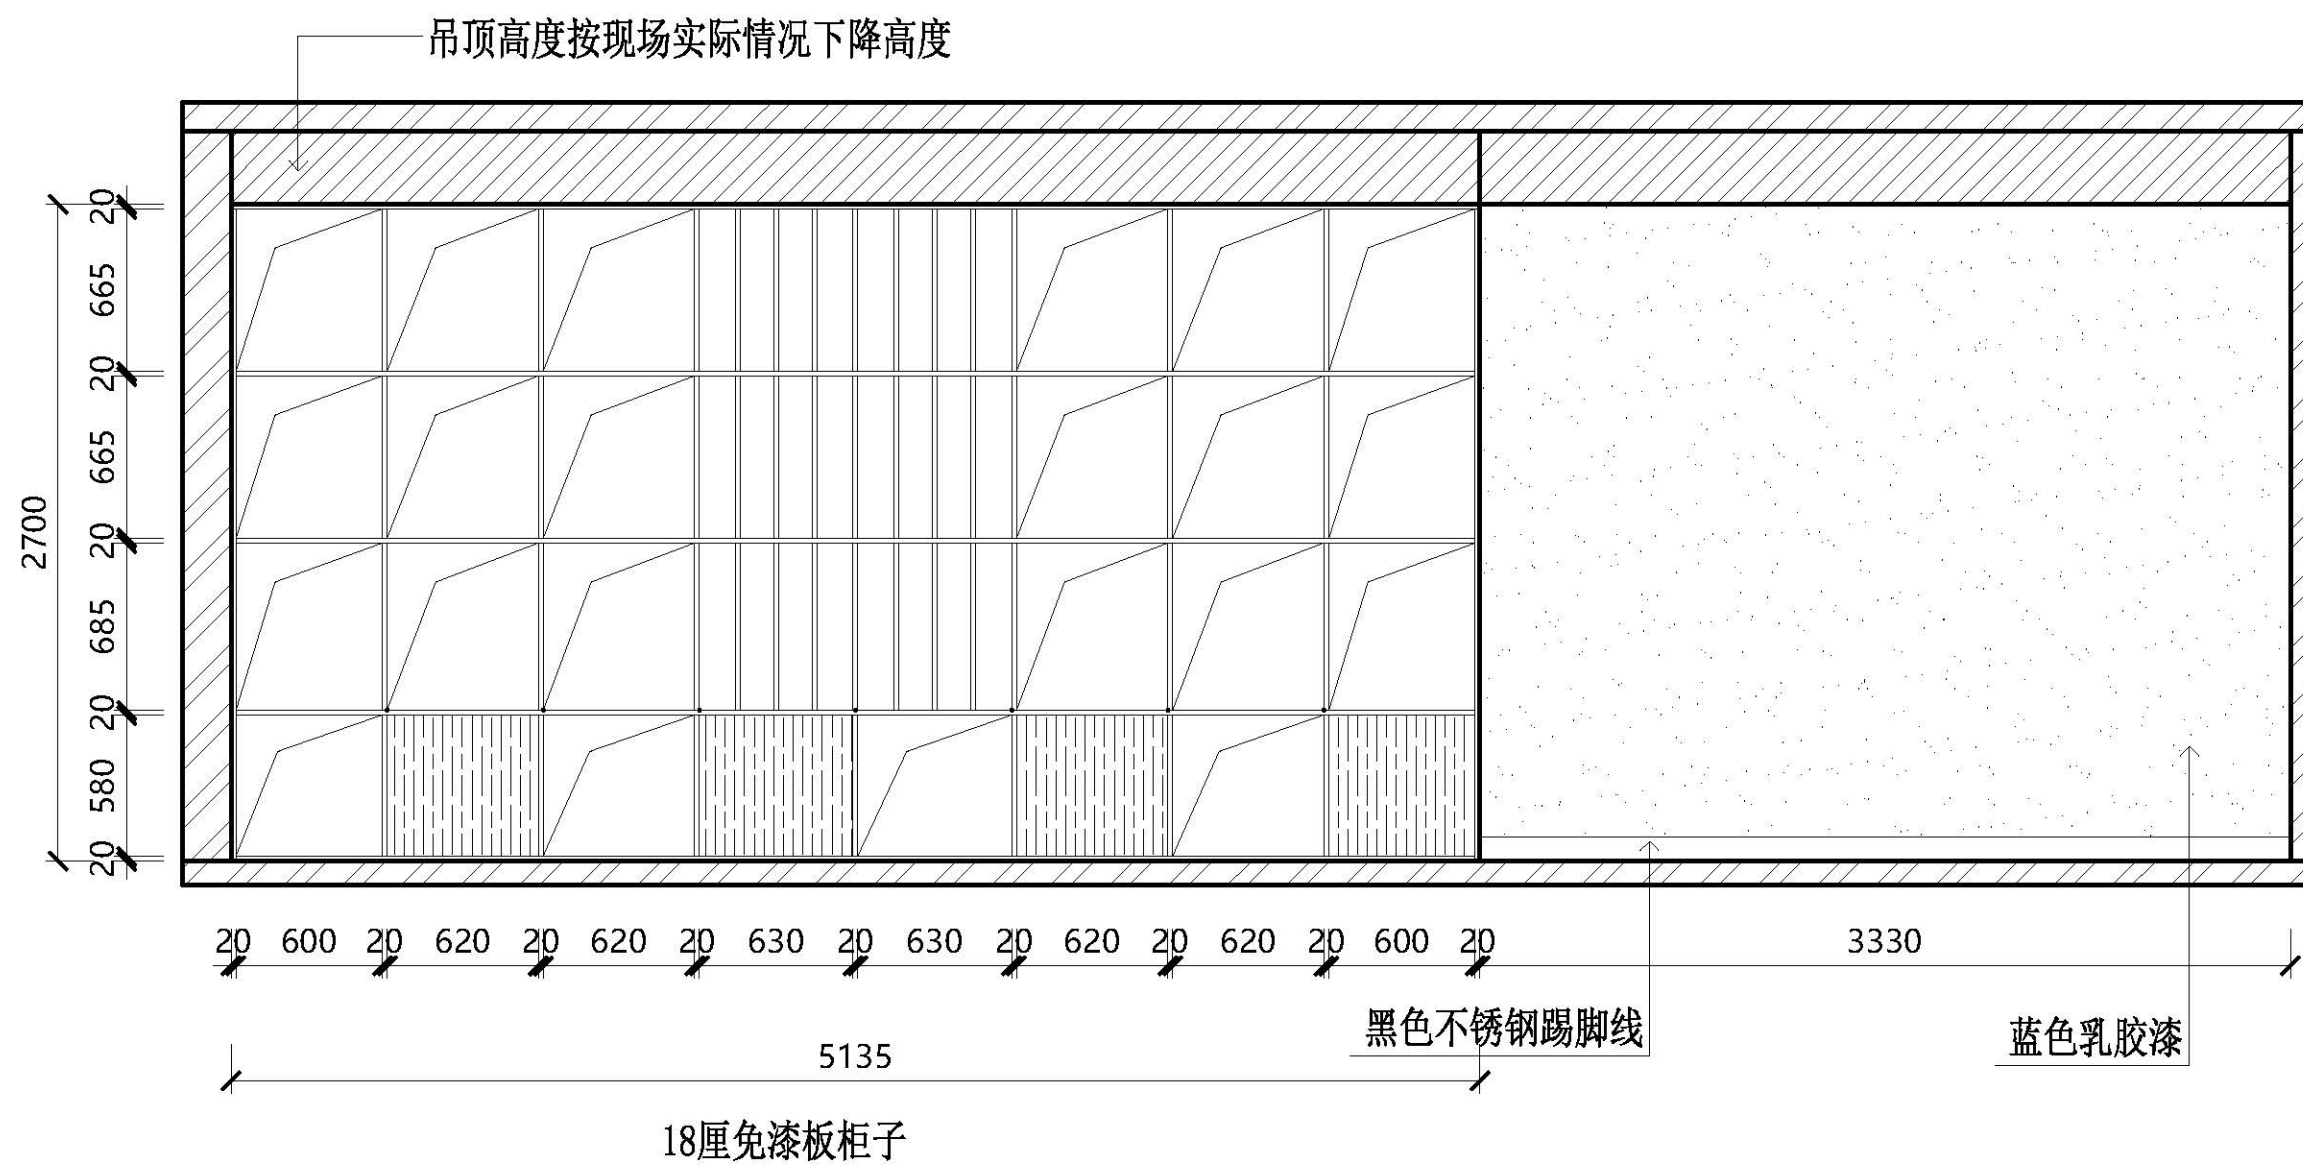

27
1:40

B-6立面图

图 名

原始平面图

项目名称

创业基地

项目地点

武鸣水电水利学校

设 计

制 图

日 期


2020-6--

比 例

1:40

图号

28

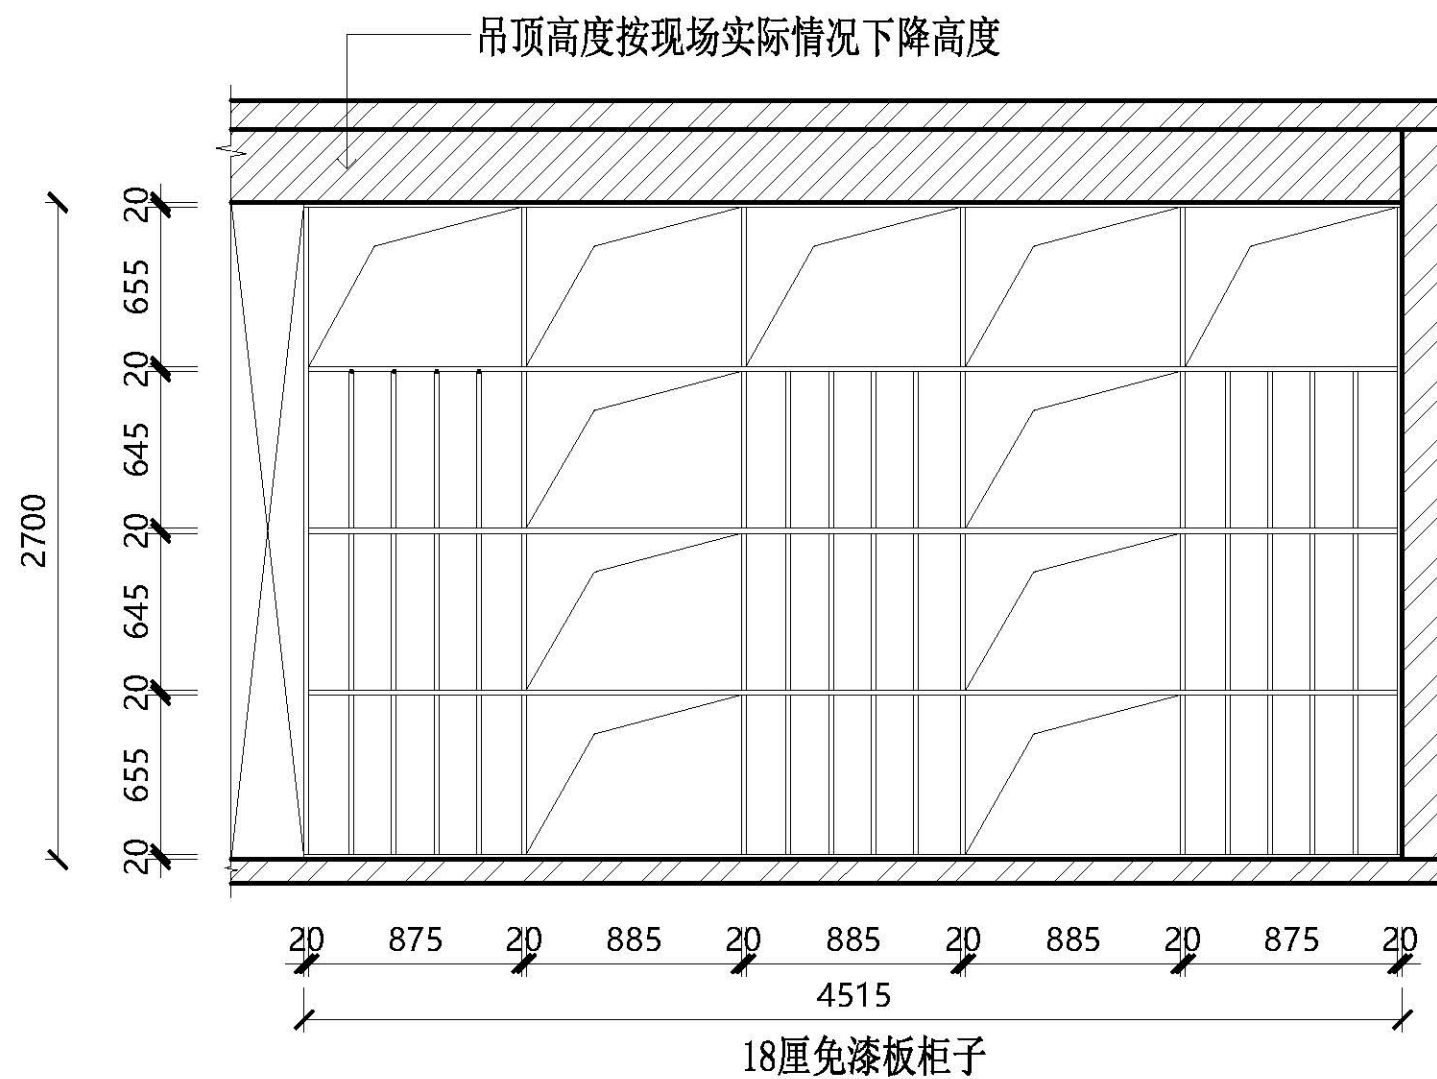

28
1:40

A-7立面图

图 名

原始平面图

项目名称

创业基地

项目地点

武鸣水电水利学校

设 计

制 图

日 期


2020-6--

比 例

1:40

图号

29

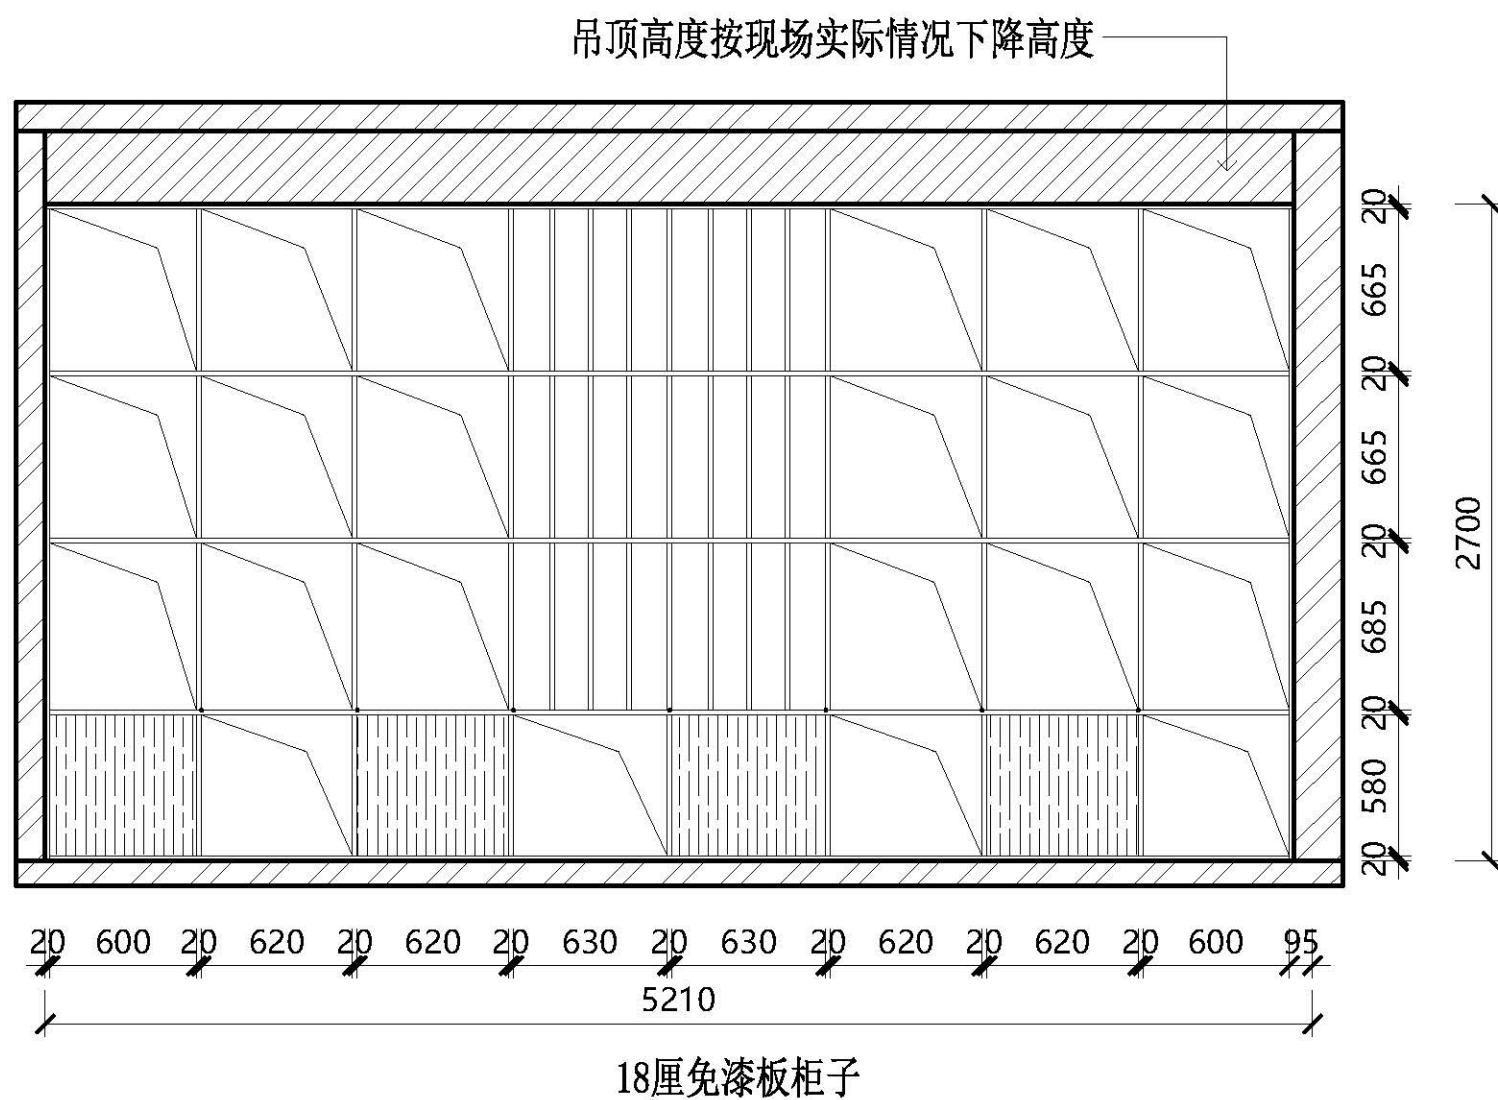

29
1:40

D-8立面图

图 名

原始平面图

项目名称

创业基地

项目地点

武鸣水电水利学校

设 计

制 图

日 期


2020-6--

比 例

1:40

图号

30

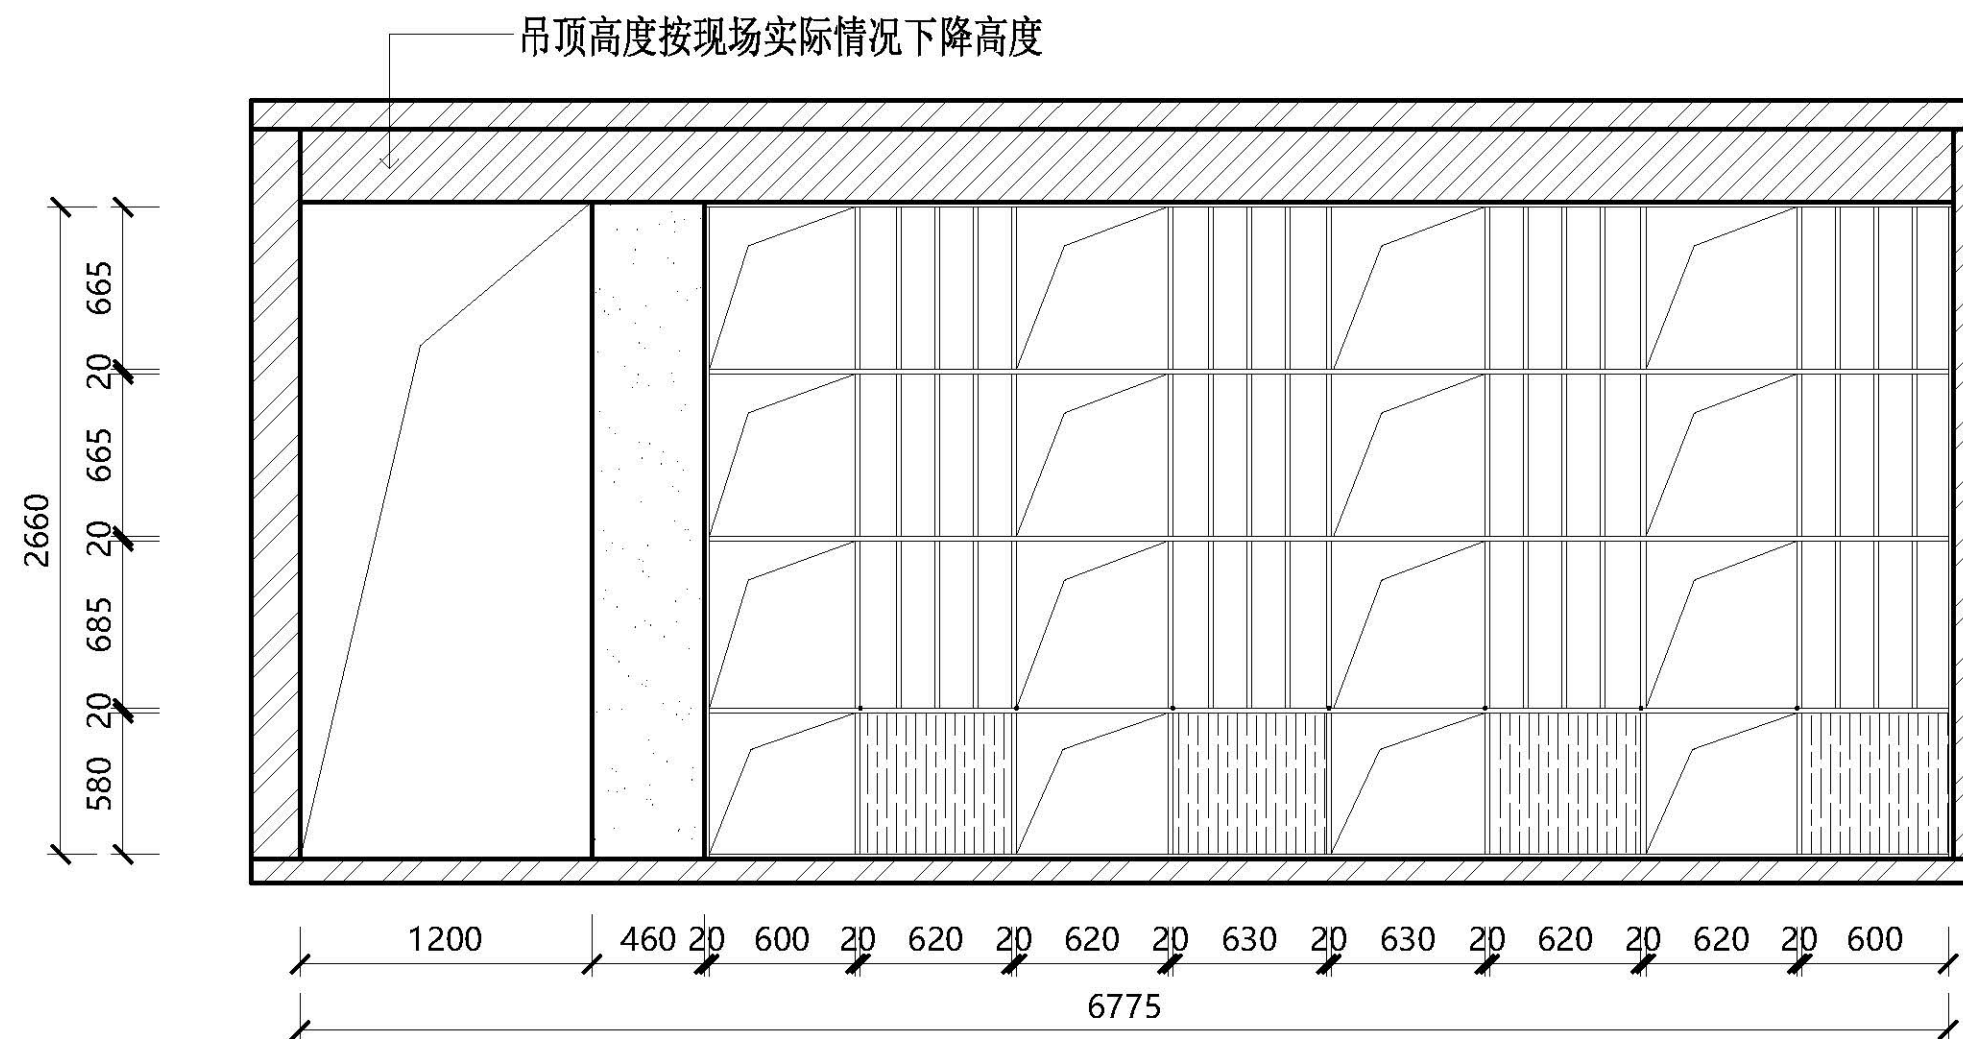

18厘免漆板柜子

31
1:40

B-10立面图

图 名

原始平面图

项目名称

创业基地

项目地点

武鸣水电水利学校

设 计

制 图

日 期


2020-6--

比 例

1:40

图号

32

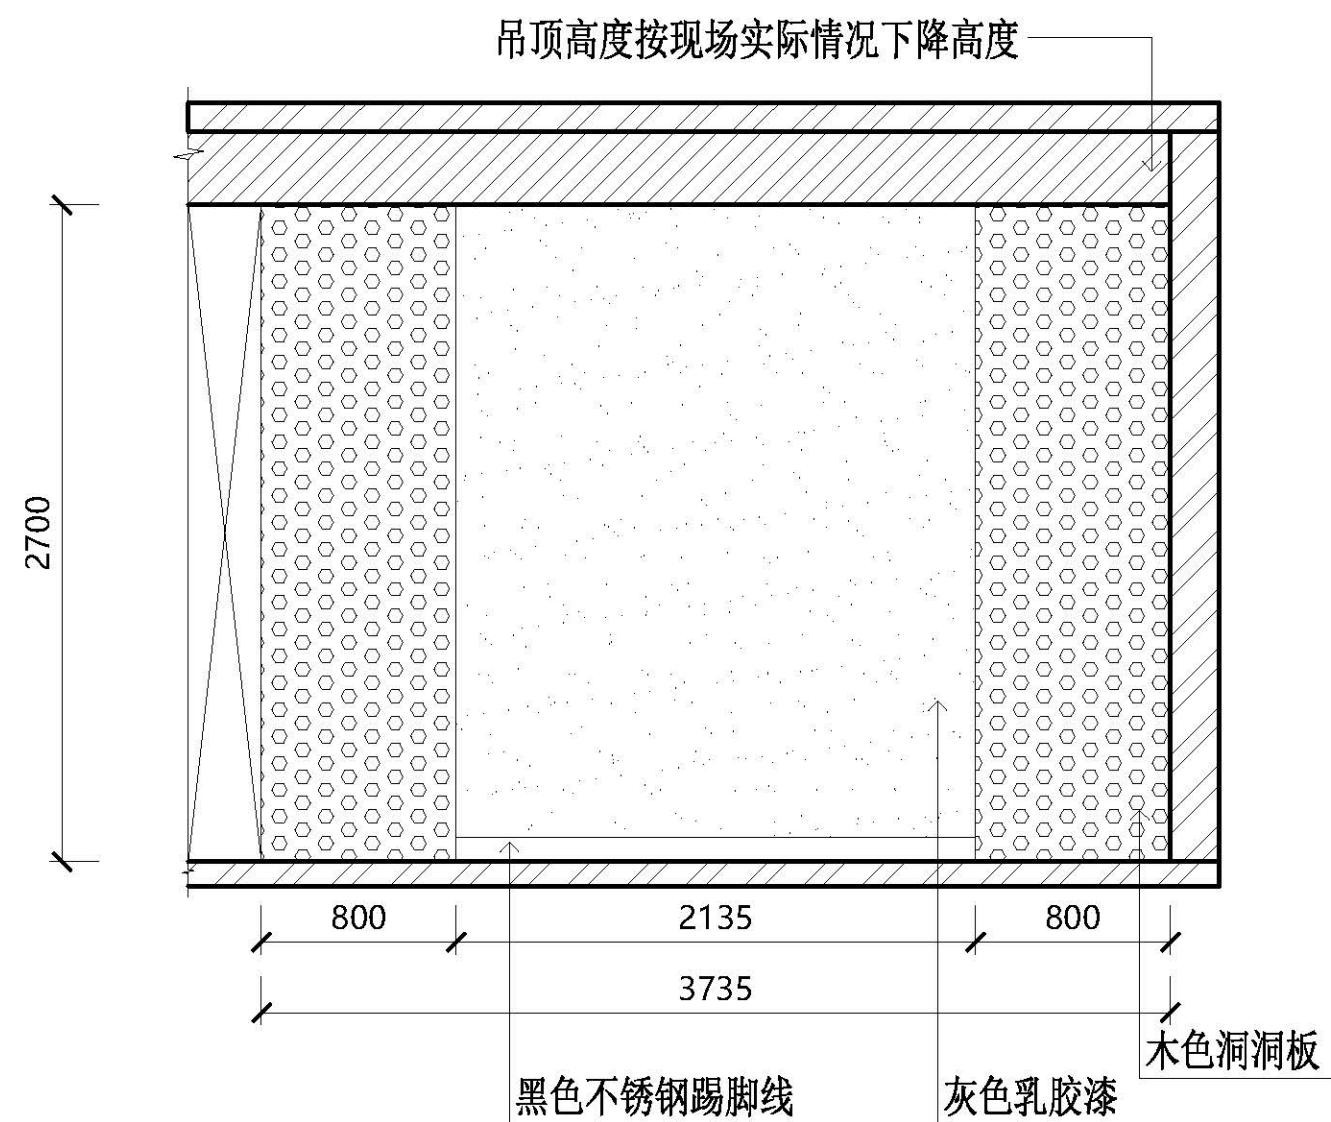

32
1:40

C-11立面图

图 名

原始平面图

项目名称

创业基地

项目地点

武鸣水电水利学校

设 计

制 图

日 期


2020-6--

比 例

1:40

图号

33

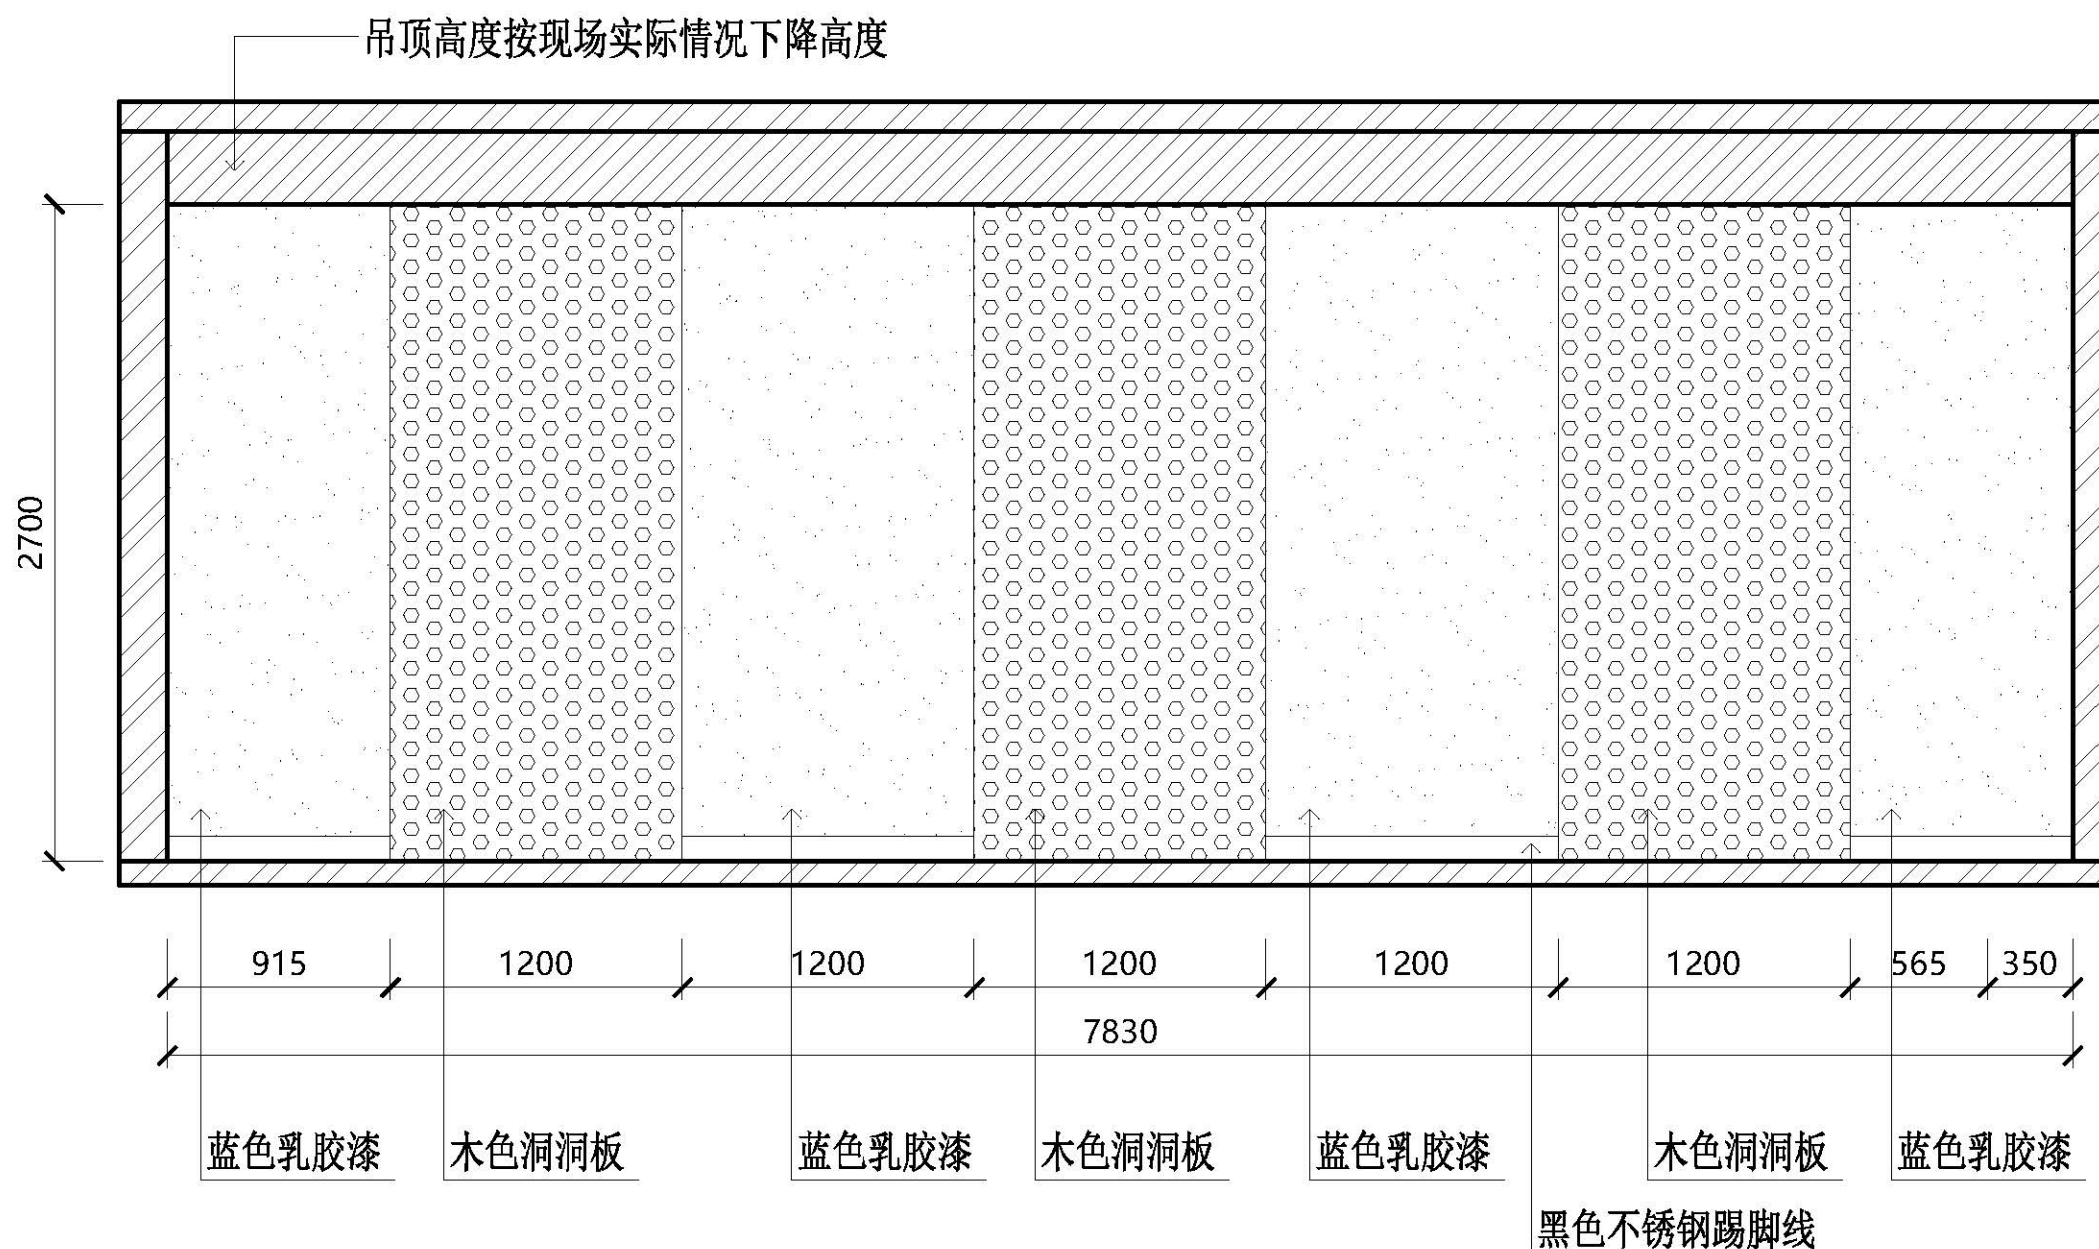

33
1:40

A-12立面图

图 名

原始平面图

项目名称

创业基地

项目地点

武鸣水电水利学校

设 计

制 图

日 期

2020-6--

比 例

1:40

图号

34

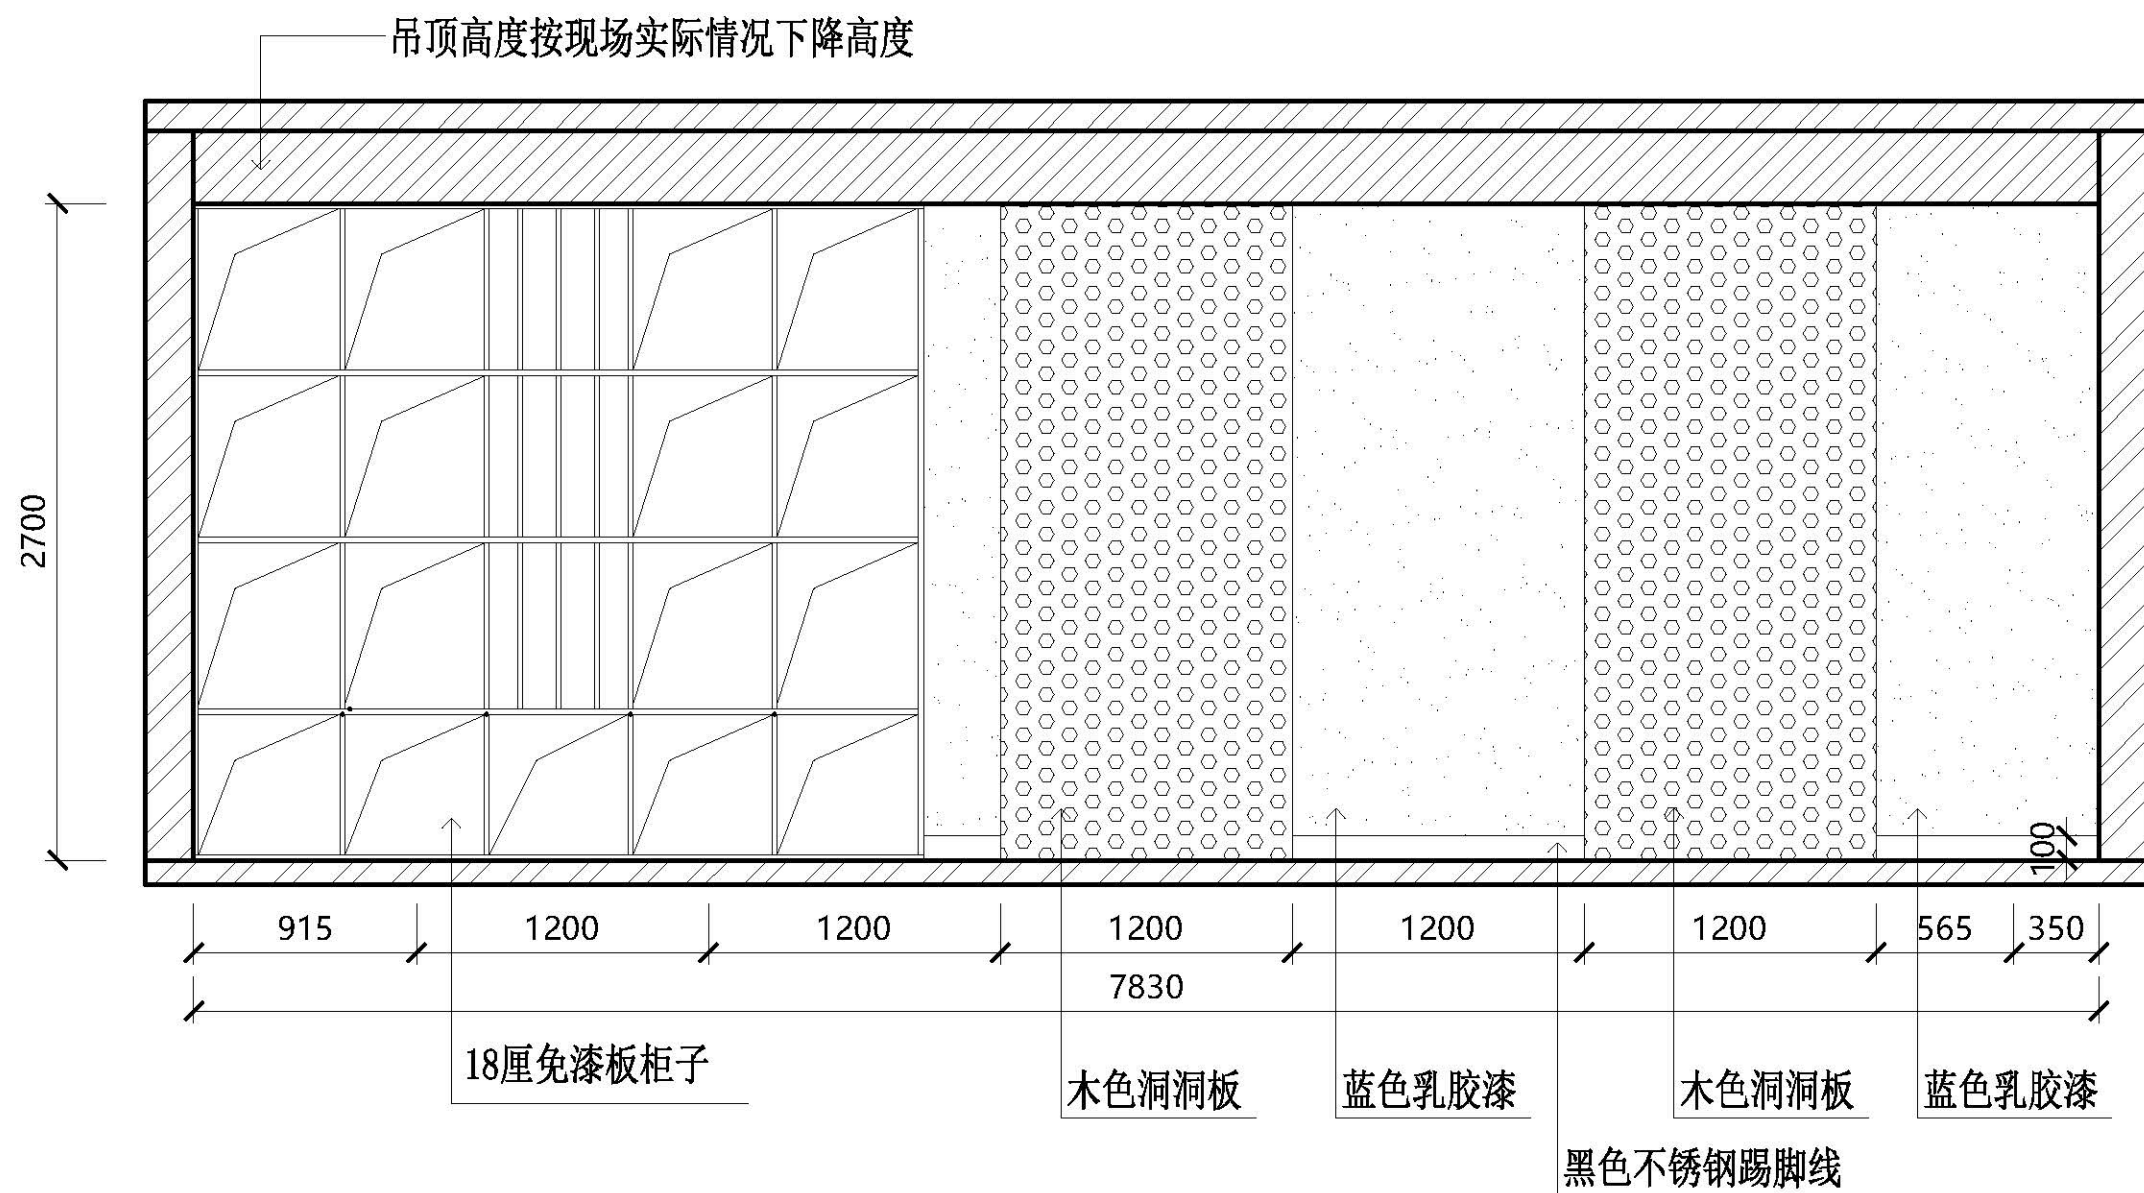


图 名

原始平面图

项目名称

创业基地

项目地点

武鸣水电水利学校

设 计

制 图

日 期


2020-6--

比 例

1:40

图号

35

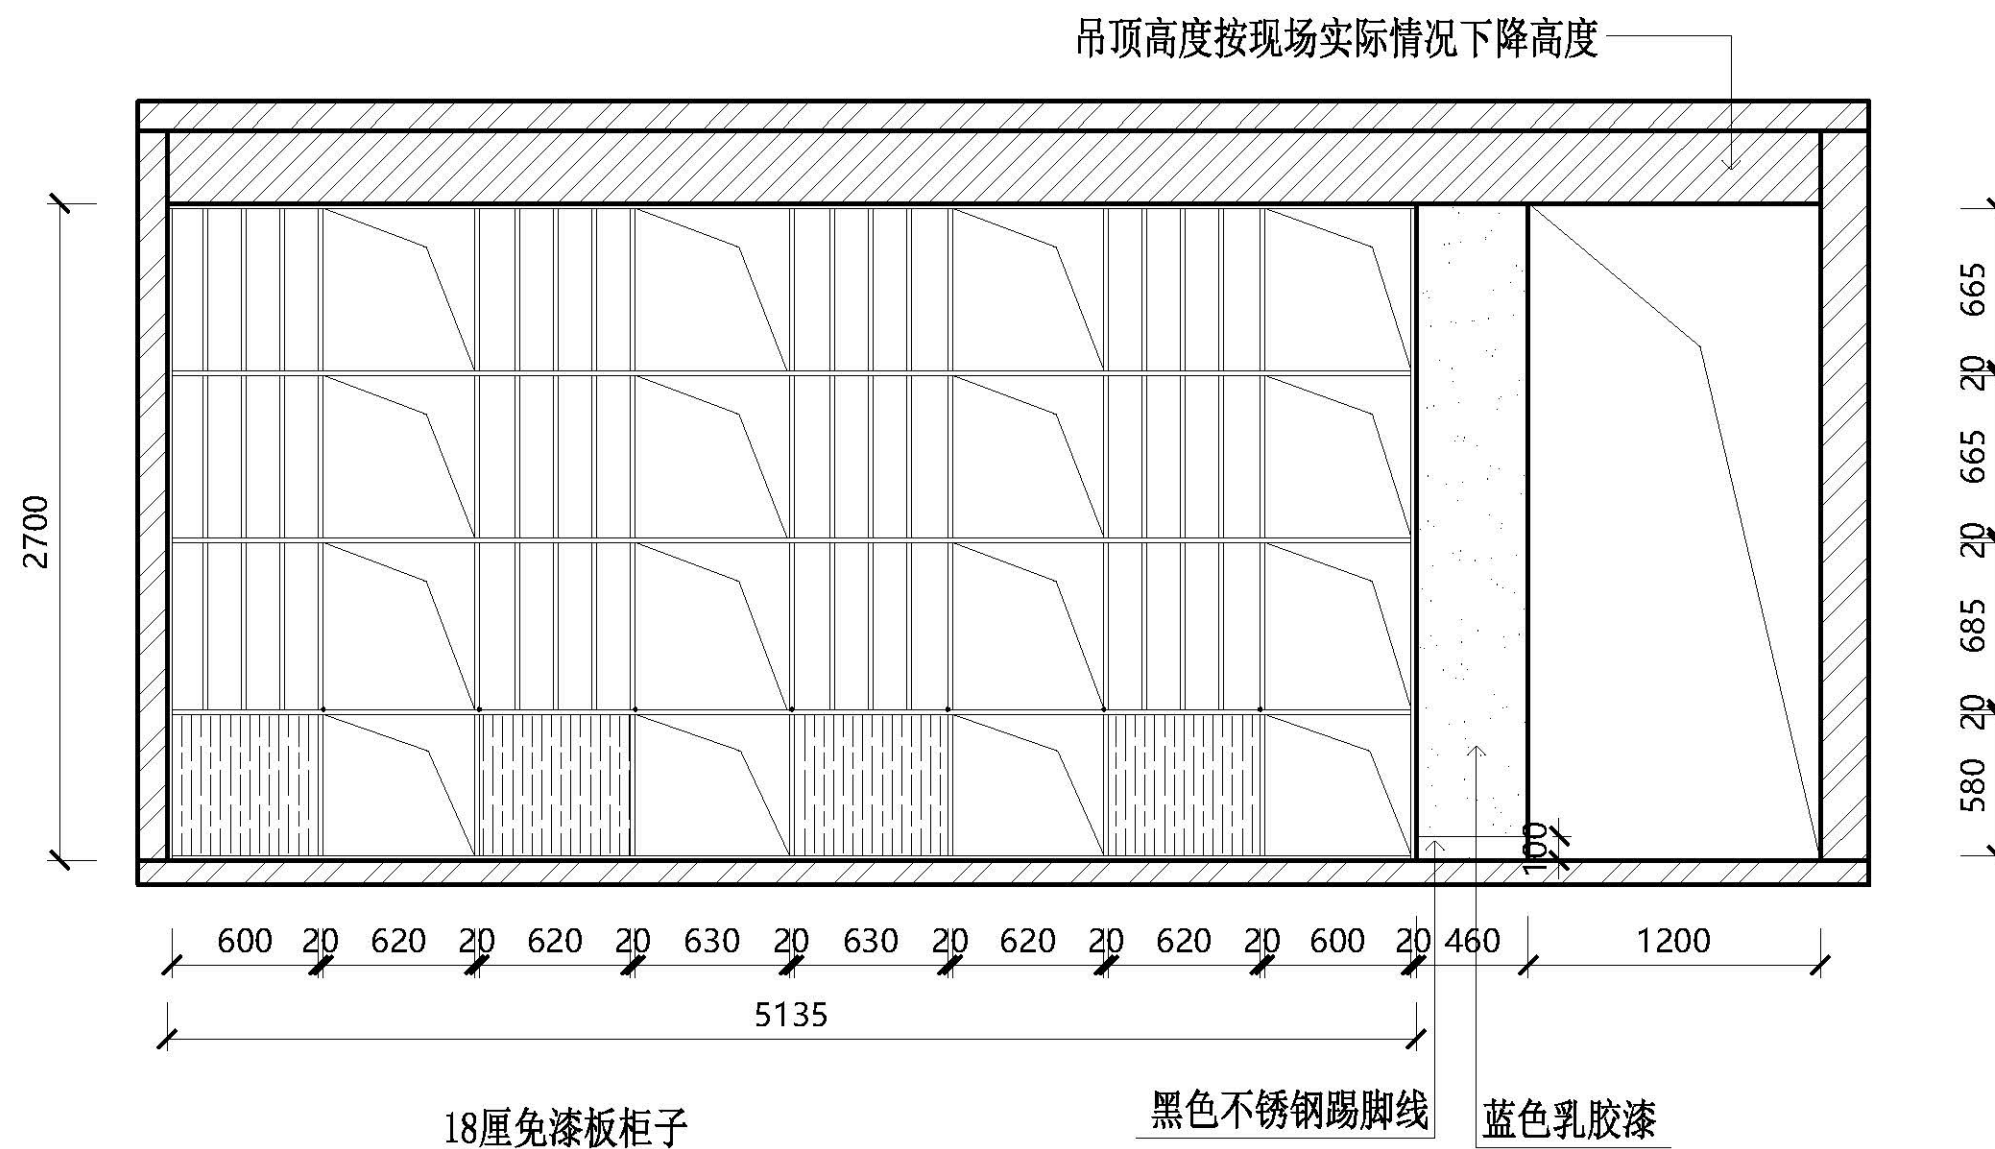

35
1:40

D-14立面图

图 名

原始平面图

项目名称

创业基地

项目地点

武鸣水电水利学校

设 计

制 图

日 期


2020-6--

比 例

1:40

图号

36

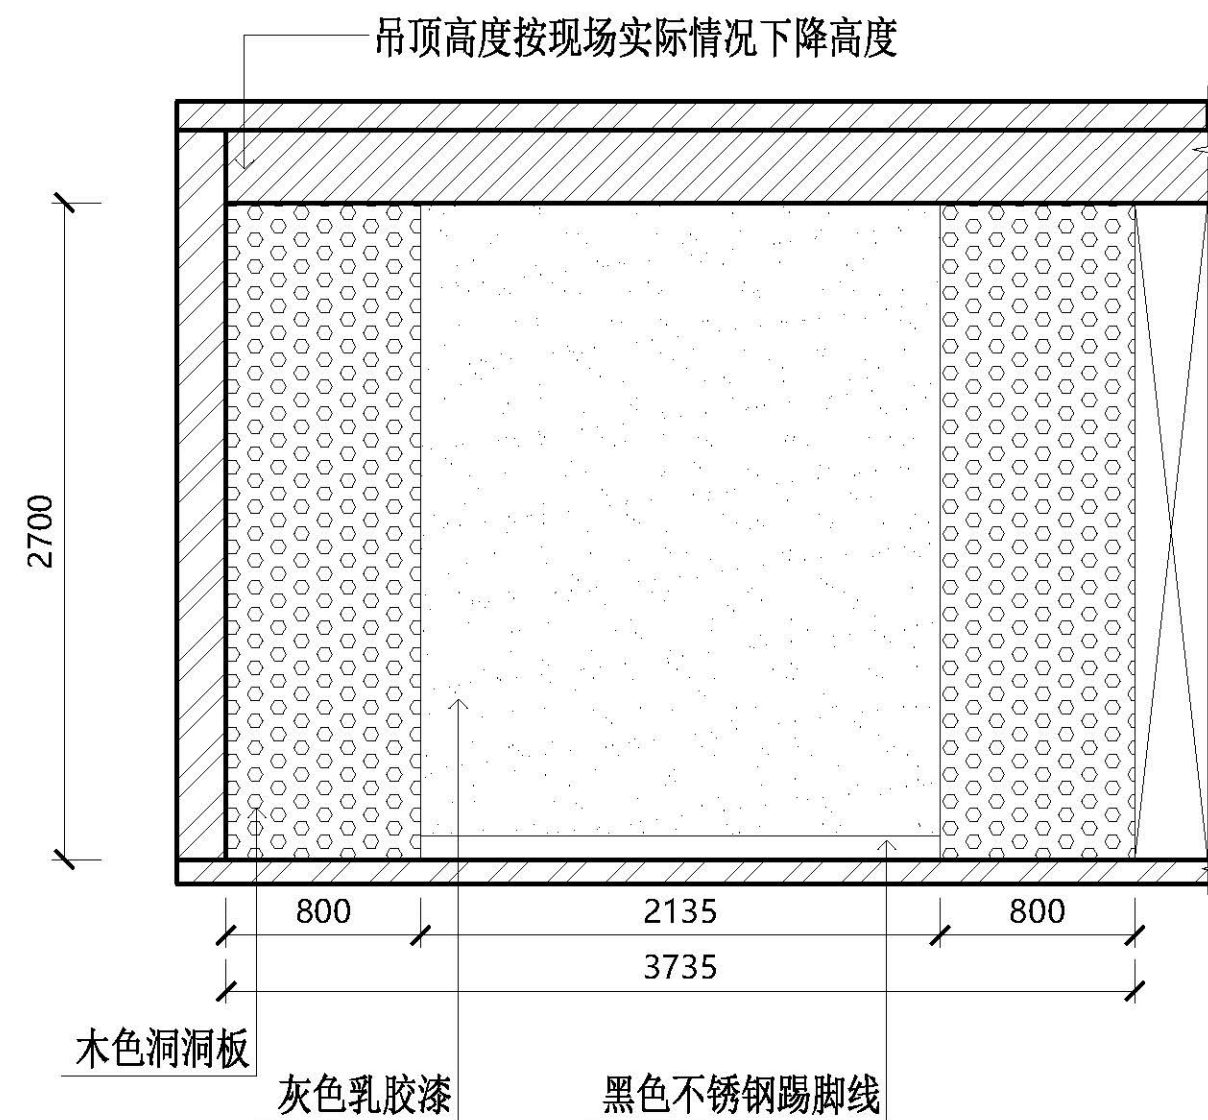

36
1:40

C-15立面图

图 名

原始平面图

项目名称

创业基地

项目地点

武鸣水电水利学校

设 计

制 图

日 期


2020-6--

比 例

1:40

图号

37

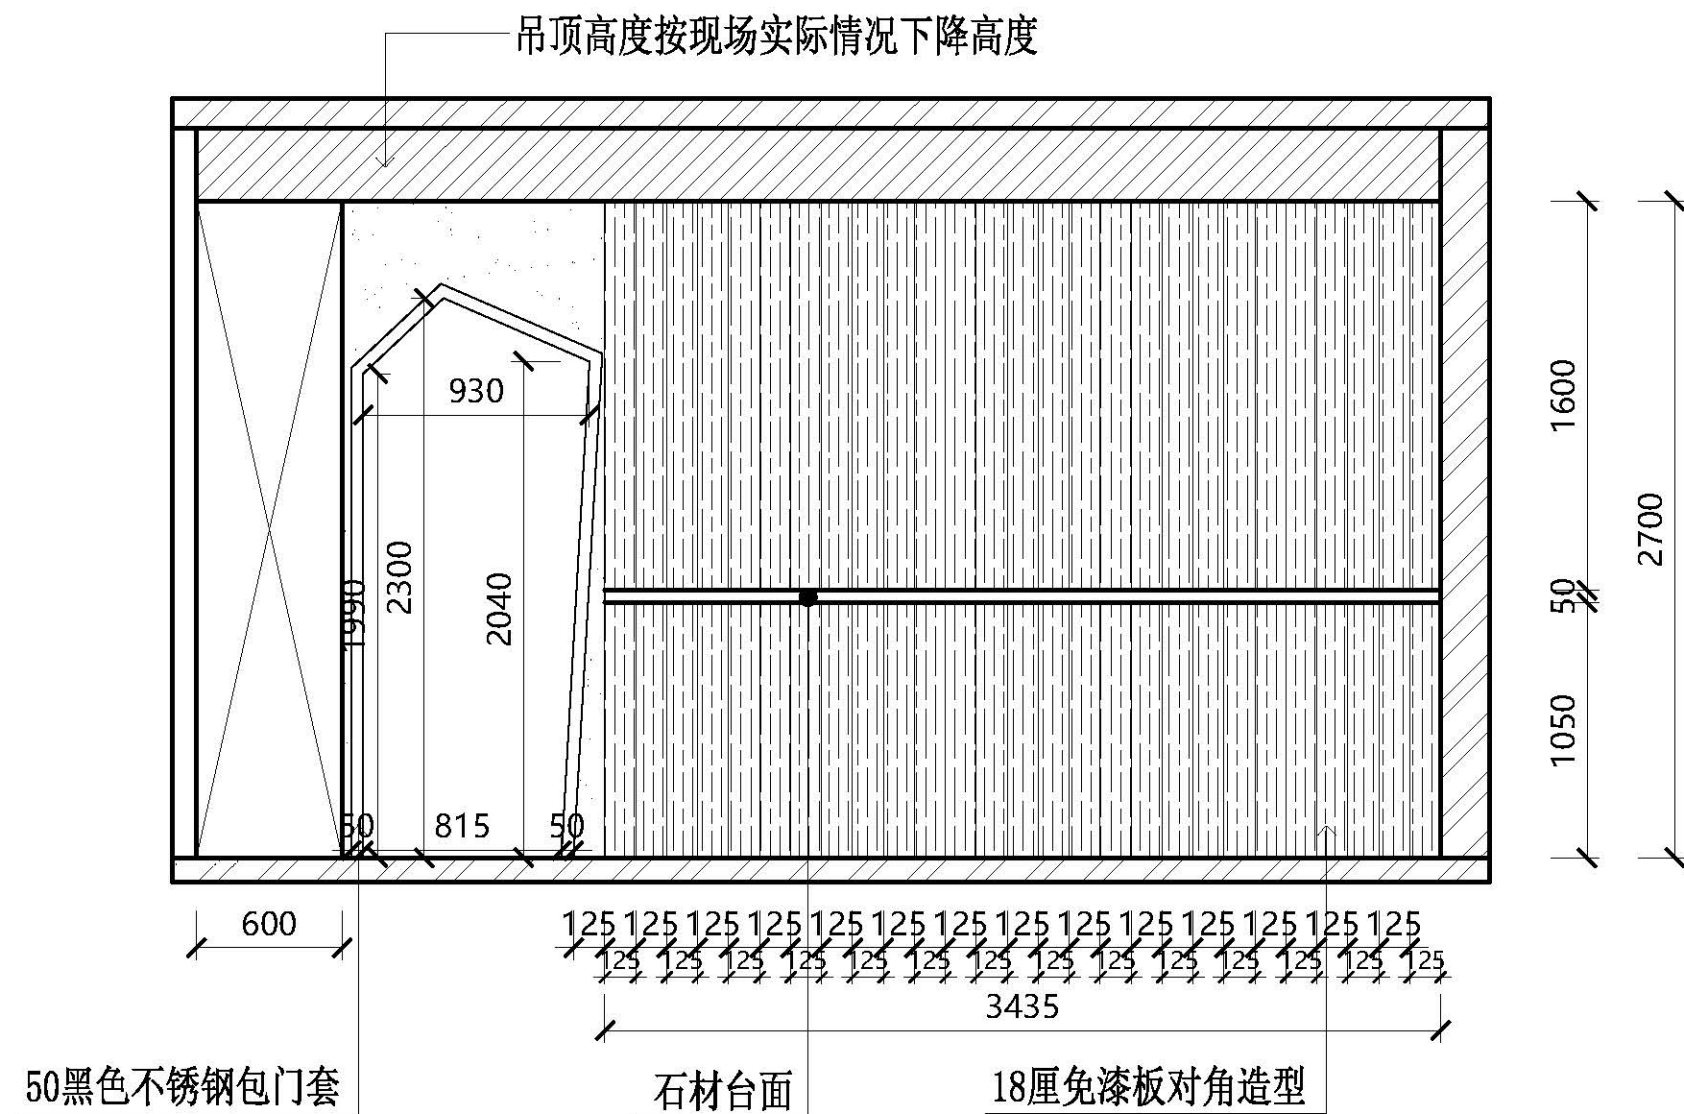

37
1:40
A-16立面图

图 名

原始平面图

项目名称

创业基地

项目地点

武鸣水电水利学校

设 计

制 图

日 期


2020-6--

比 例

1:40

图号

38

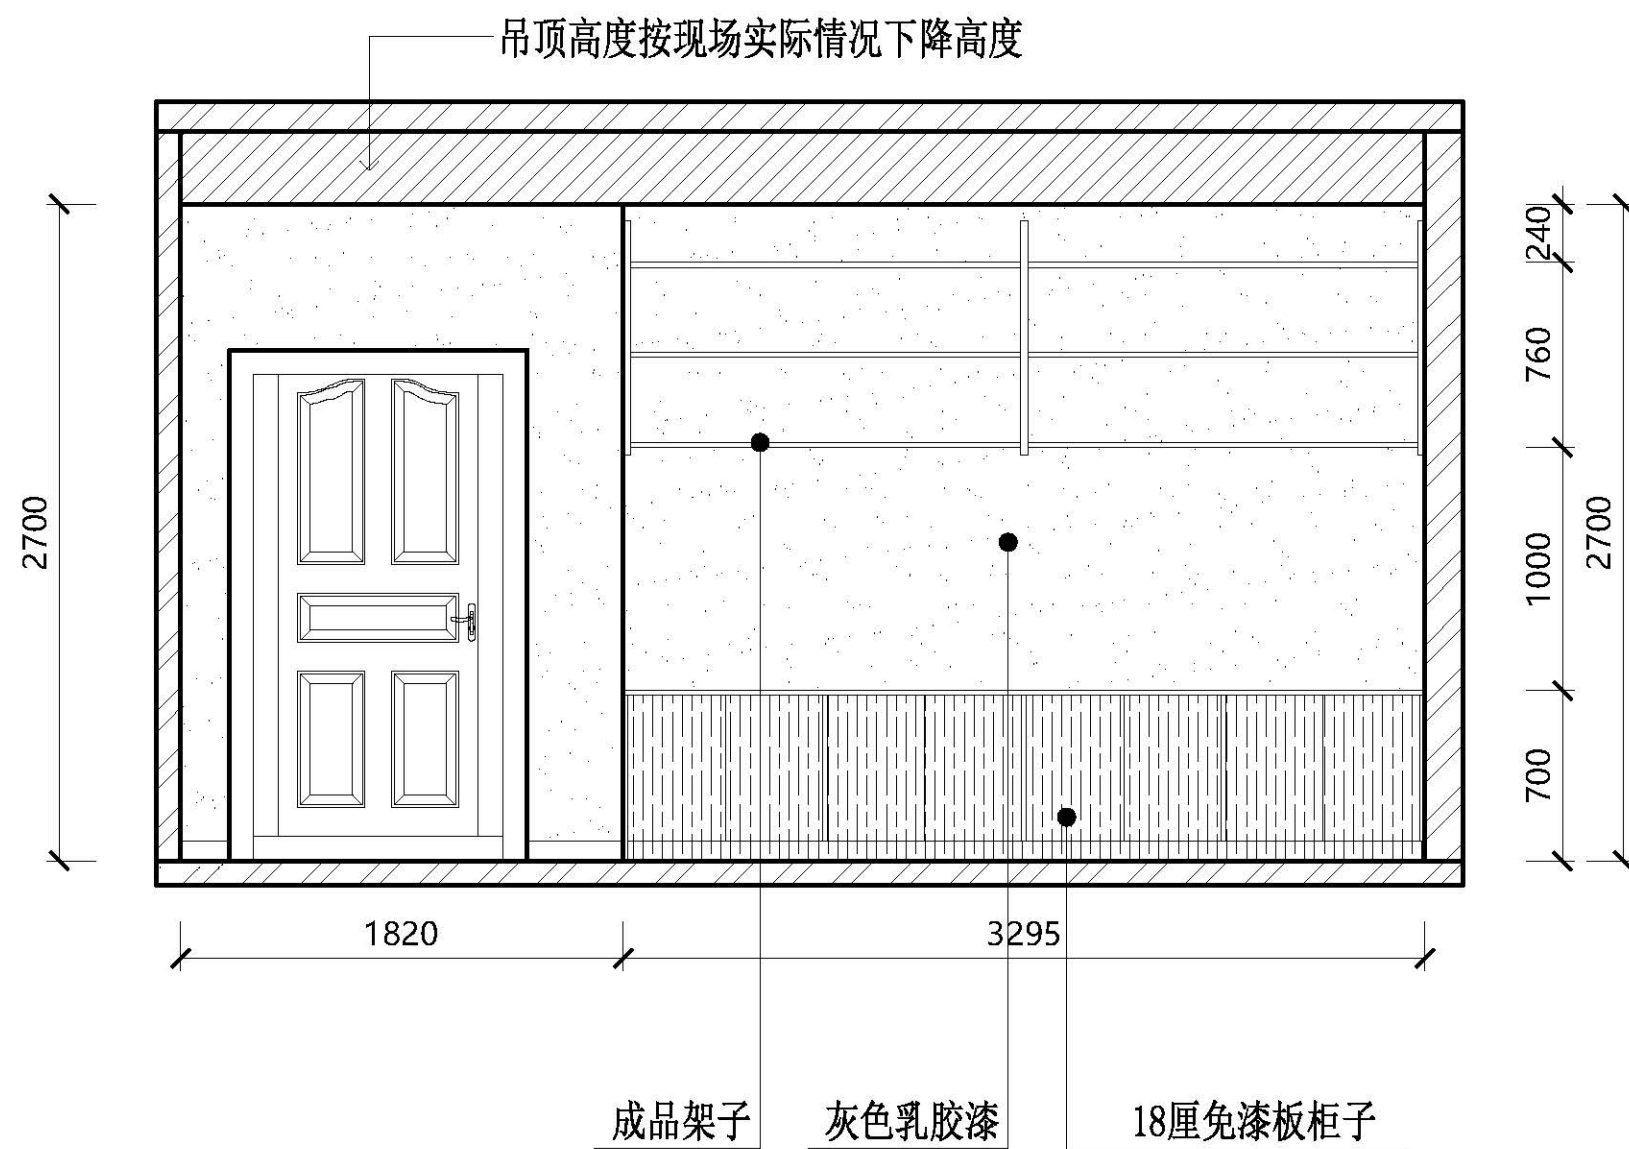

38
1:40

D-17立面图

图 名

原始平面图

项目名称

创业基地

项目地点

武鸣水电水利学校

设 计

制 图

日 期


2020-6--

比 例

1:40

图号

39

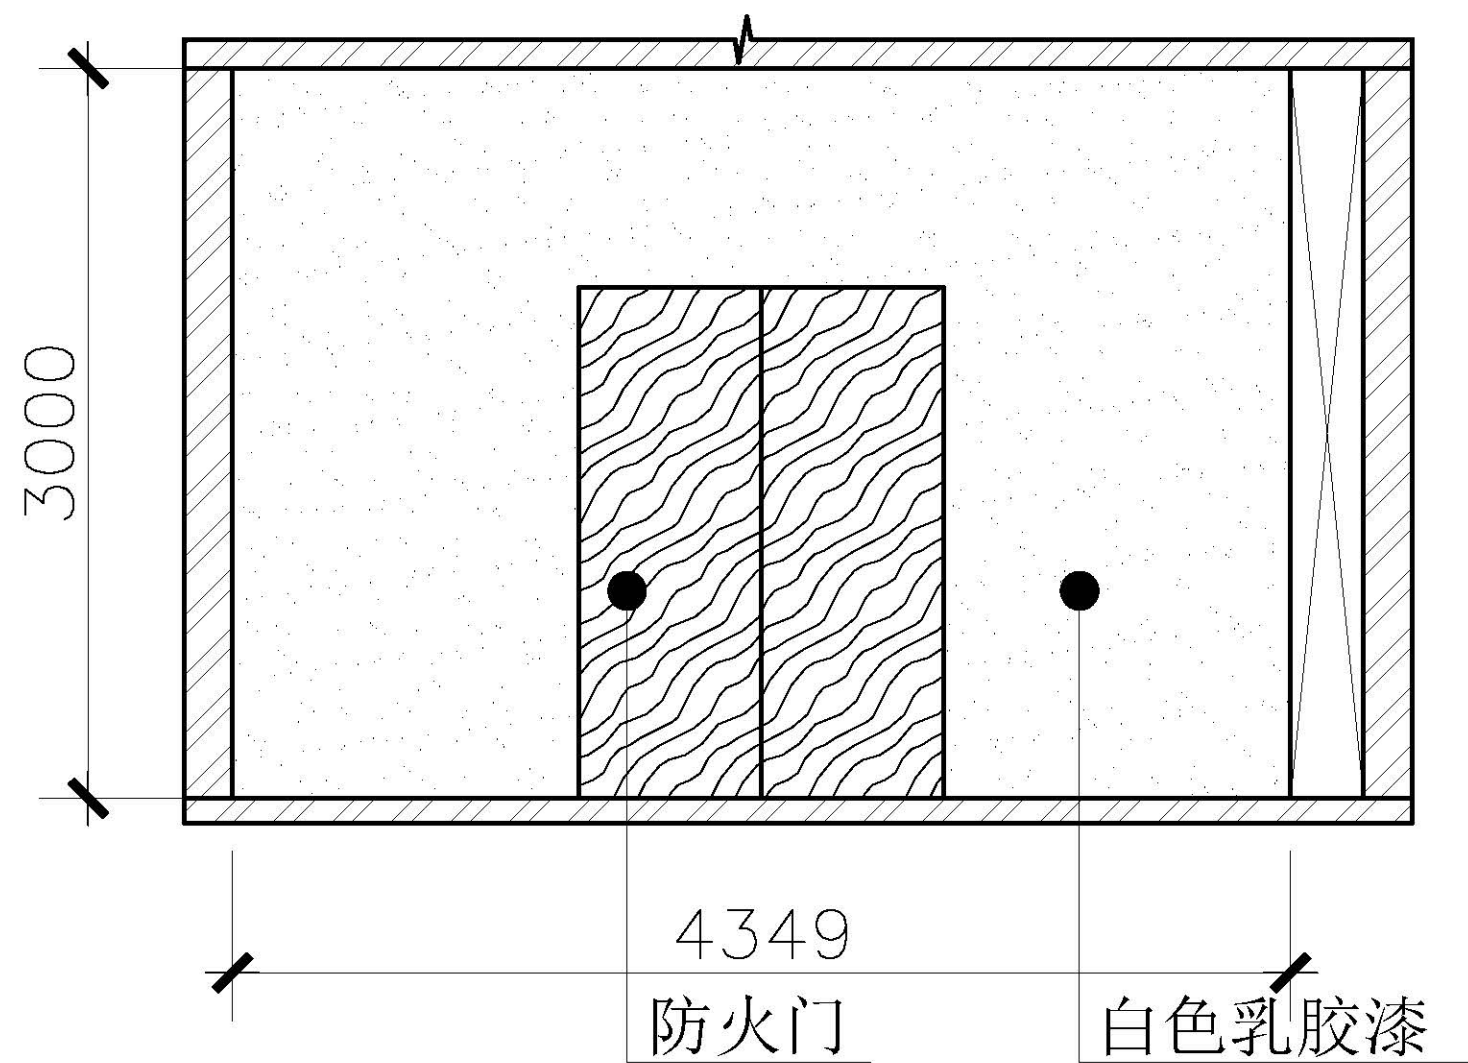

39
1:40

D-18立面图

图 名

原始平面图

项目名称

创业基地

项目地点

武鸣水电水利学校

设 计

制 图

日 期


2020-6--

比 例

1:40

图号

40

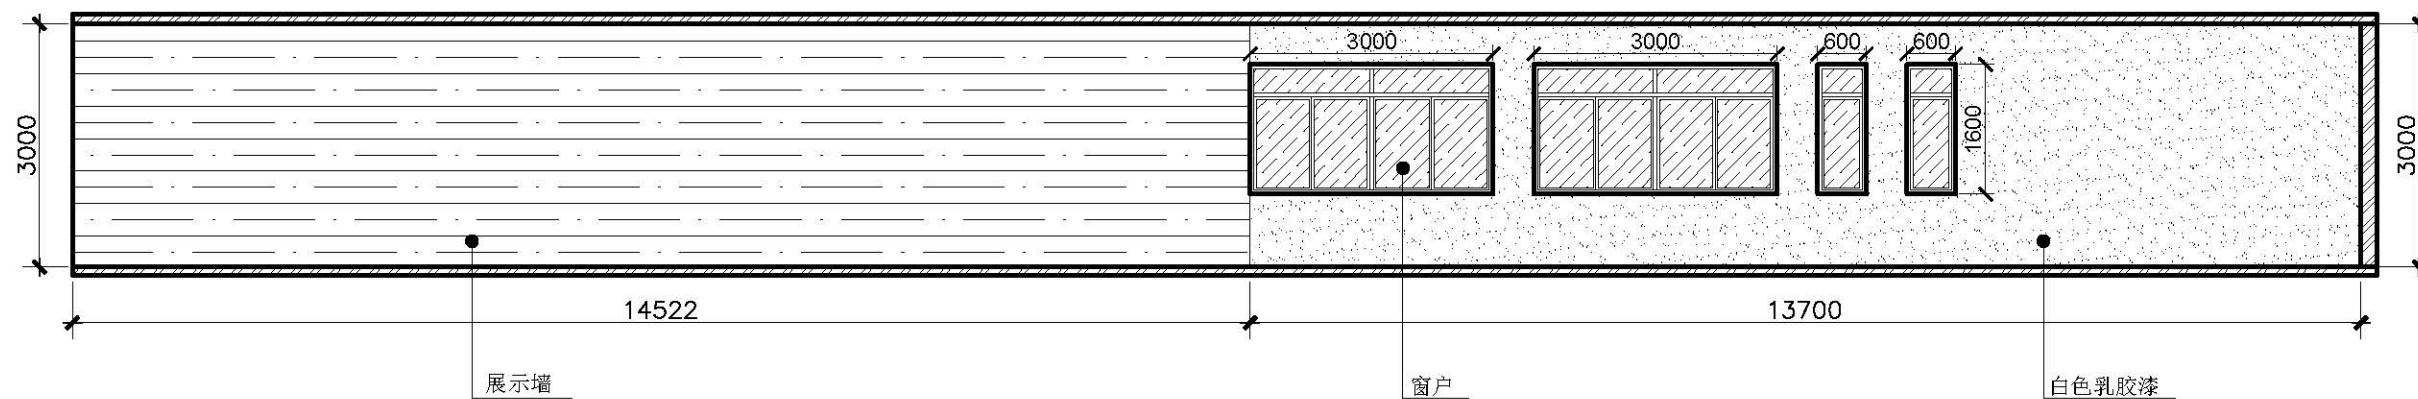

40
1:40 C-19立面图

图 名

原始平面图

项目名称

创业基地

项目地点

武鸣水电水利学校

设 计

制 图

日 期


2020-6--

比 例


1:120

图号


41

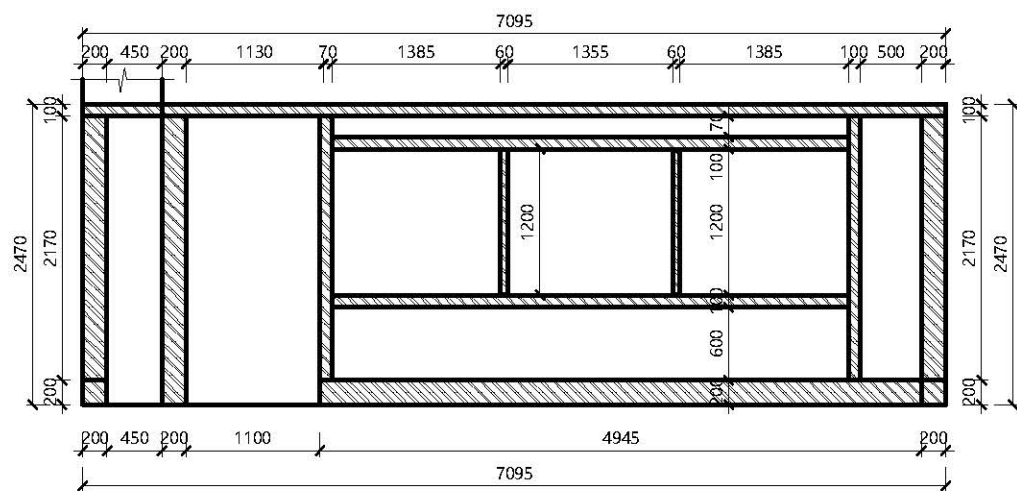


D-23立面图（刚通结构）

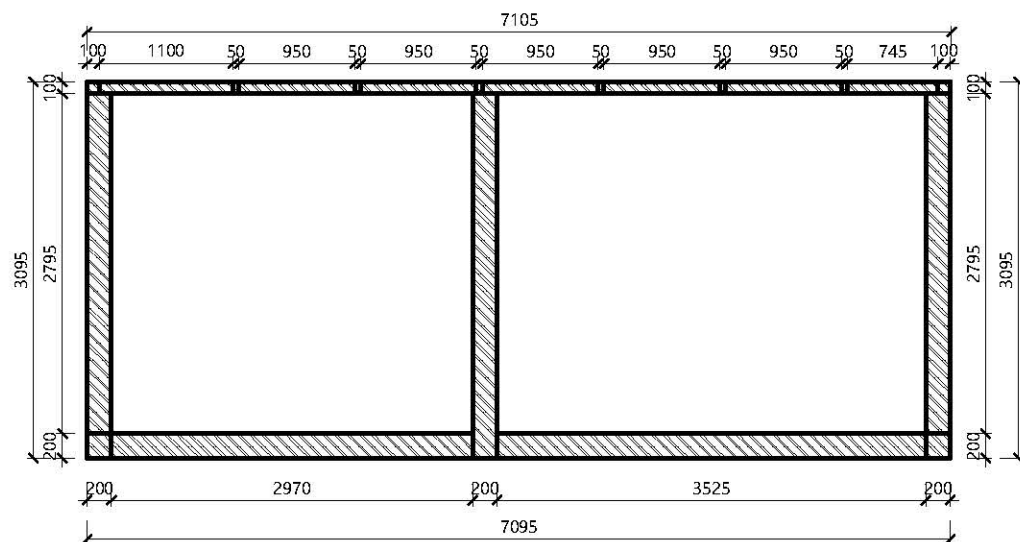

B-21立面图（刚通结构）

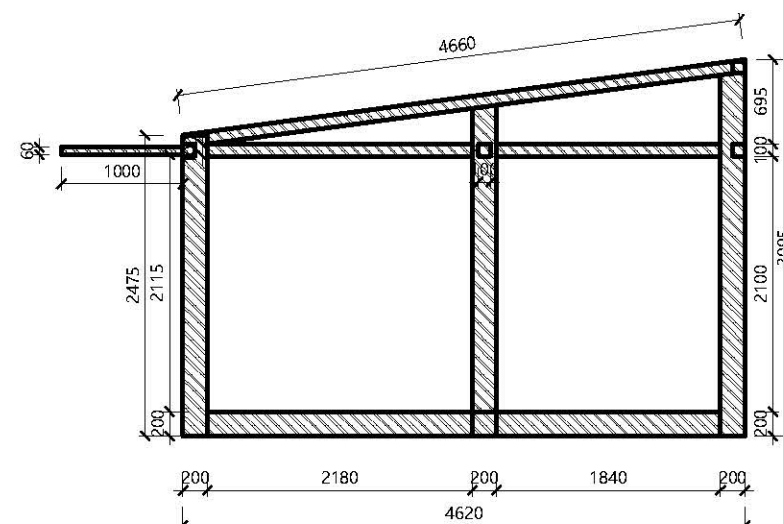

A-20立面图(刚通结构)

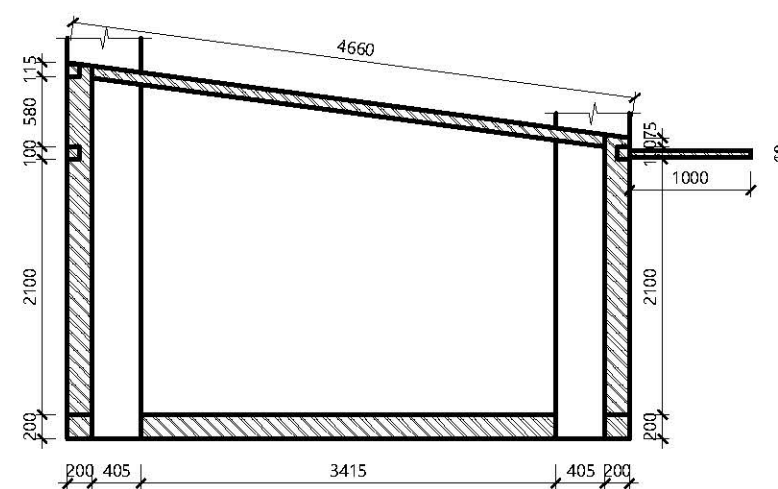

C-22立面图(刚通结构)

41
1:40

20-23立面图

图 名

原始平面图

项目名称

创业基地

项目地点

武鸣水电水利学校

设 计

制 图

日 期


2020-6--

比 例

1:100

图号

42

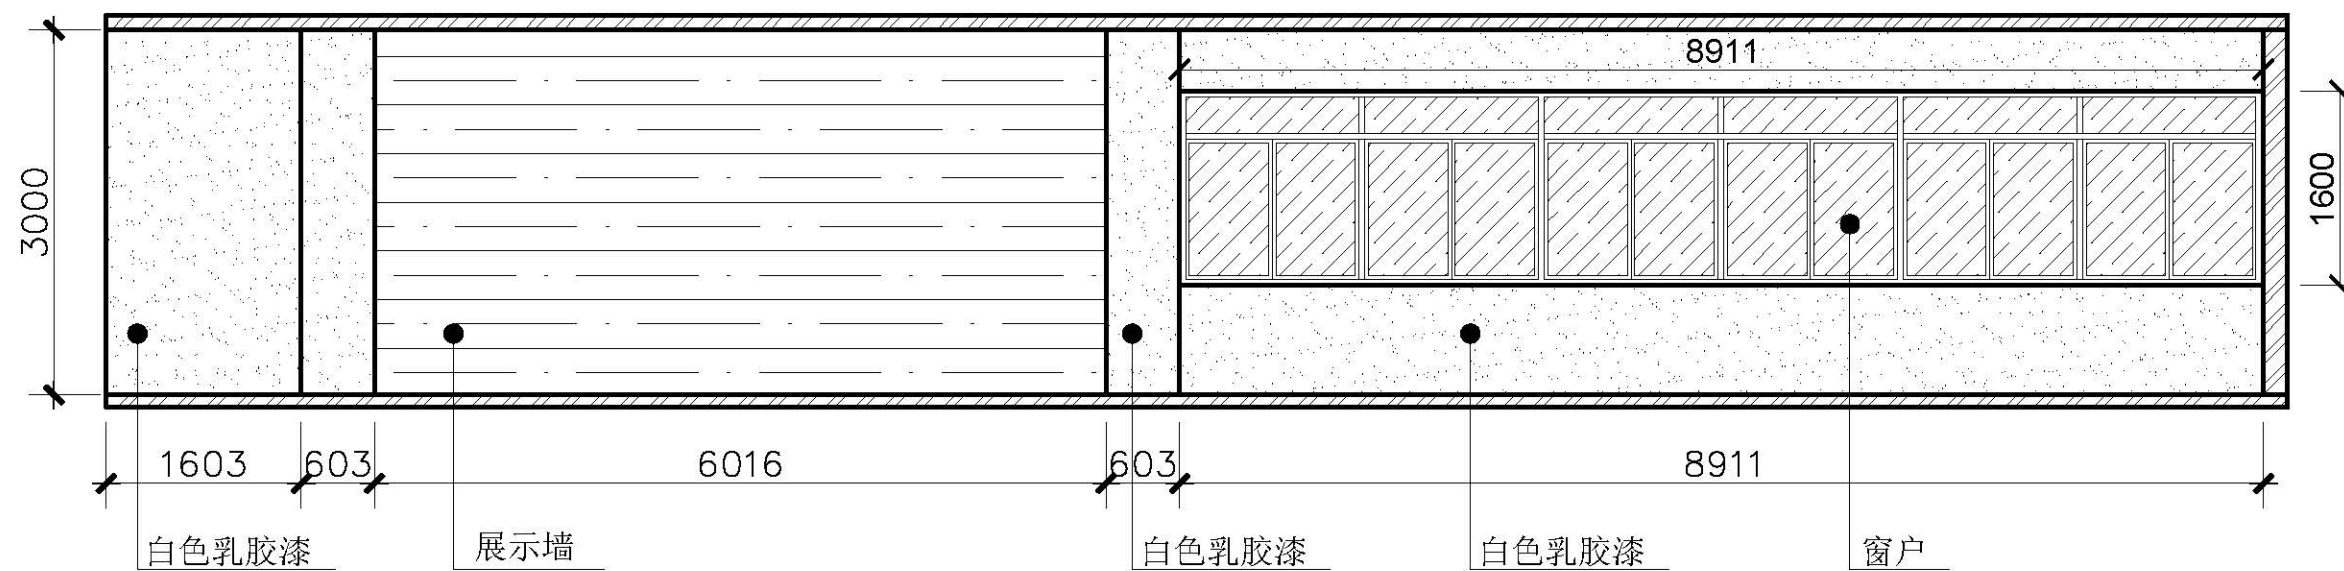

42
1:40
A-24立面图

图 名

原始平面图

项目名称

创业基地

项目地点

武鸣水电水利学校

设 计

制 图

日 期


2020-6--

比 例

1:100

图号

43

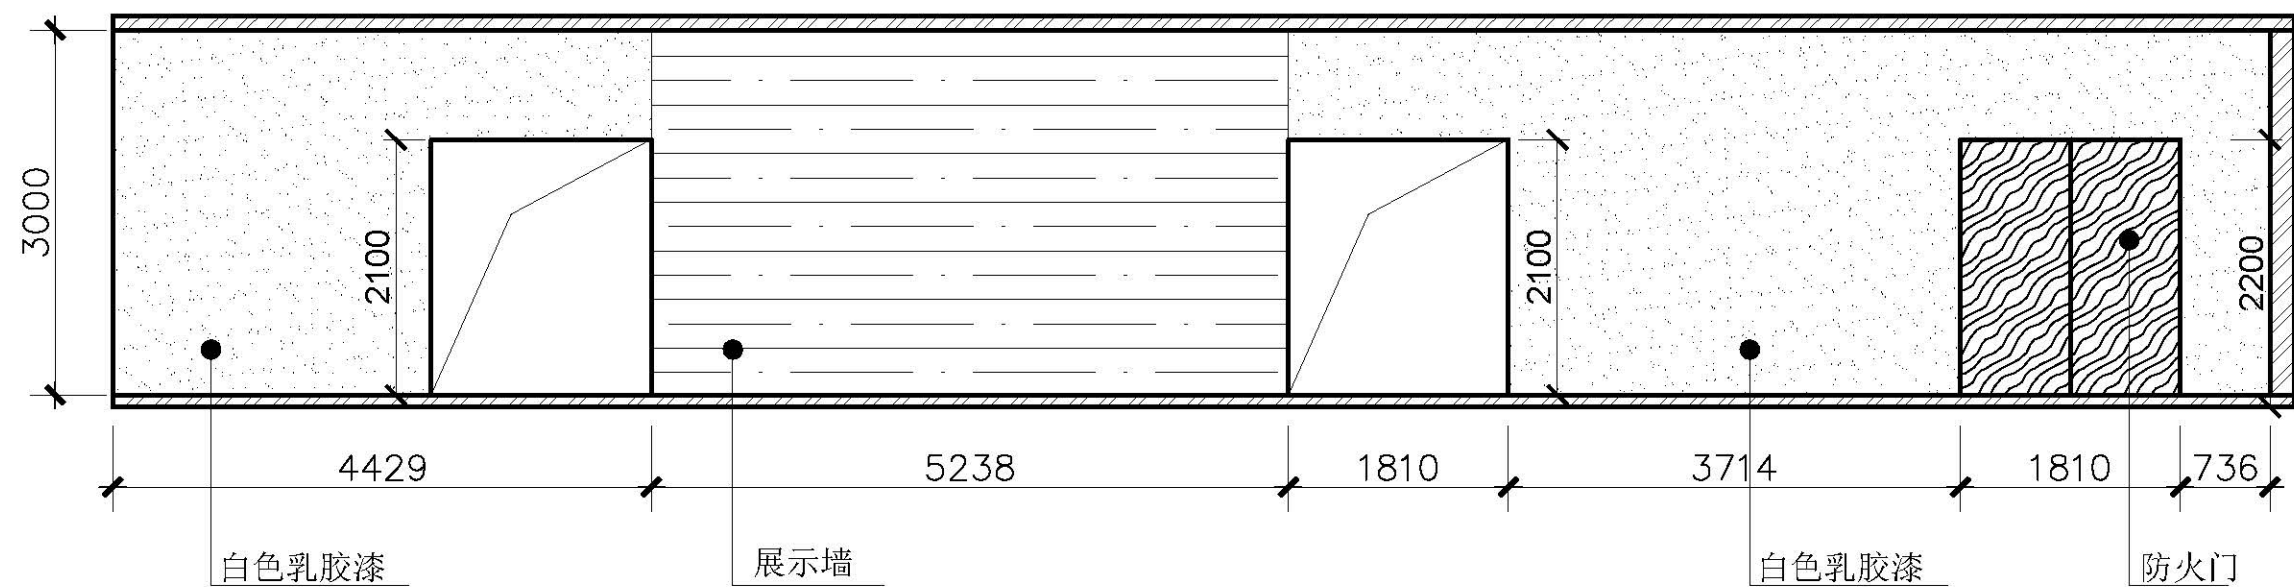

43
1:40

C-25立面图

图 名

原始平面图

项目名称

创业基地

项目地点

武鸣水电水利学校

设 计

制 图

日 期


2020-6--

比 例

1:100


图号

44

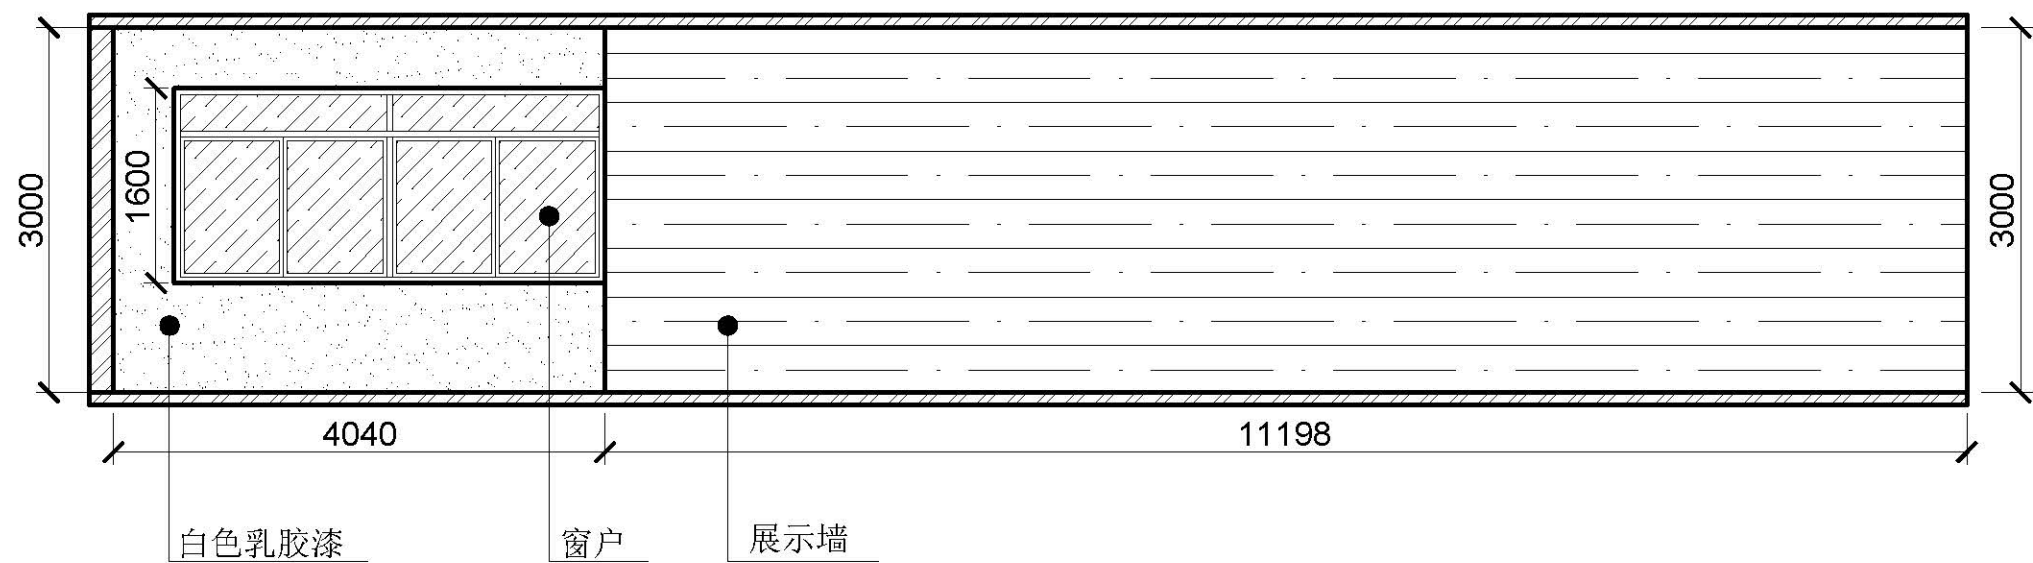

44
1:40
D-26立面图

图 名	
原始平面图	
项目名称	
创业基地	
项目地点	
武鸣水电水利学校	
设 计	
制 图	
日 期	
2020-6--	
比 例	
1:100	
图号	45

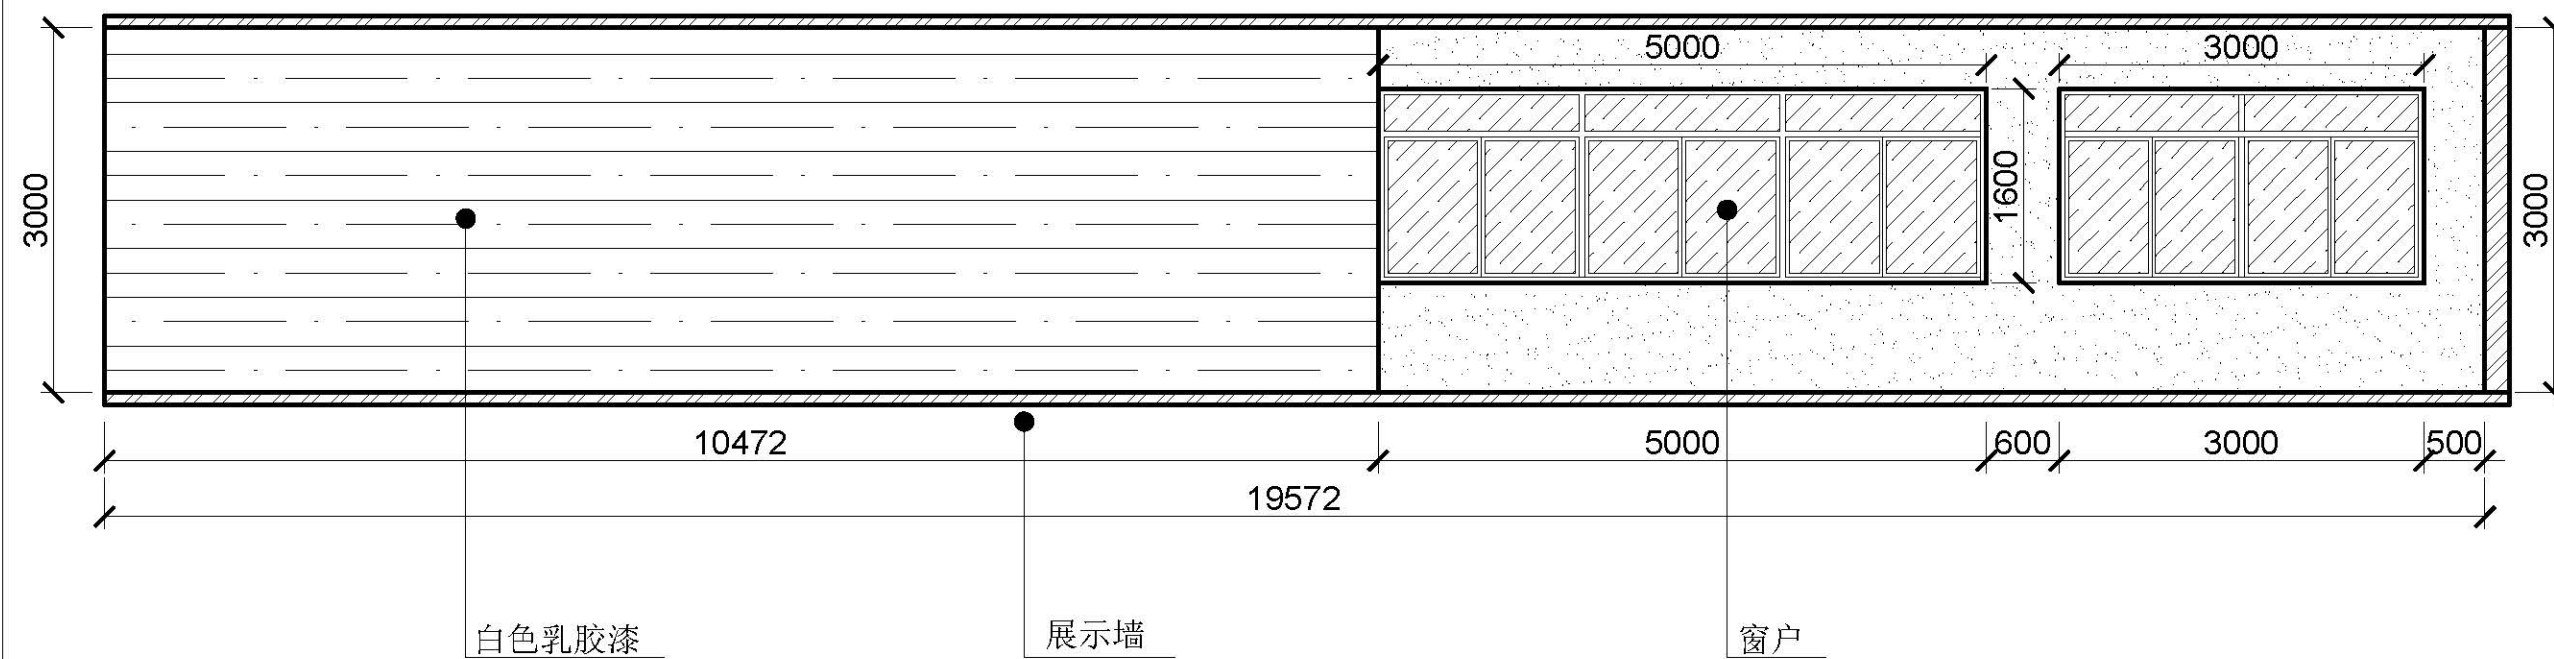

45
1:40
B-27立面图

图 名

原始平面图

项目名称

创业基地

项目地点

武鸣水电水利学校

设 计

制 图

日 期

2020-6--

比 例

1:100

图号

46

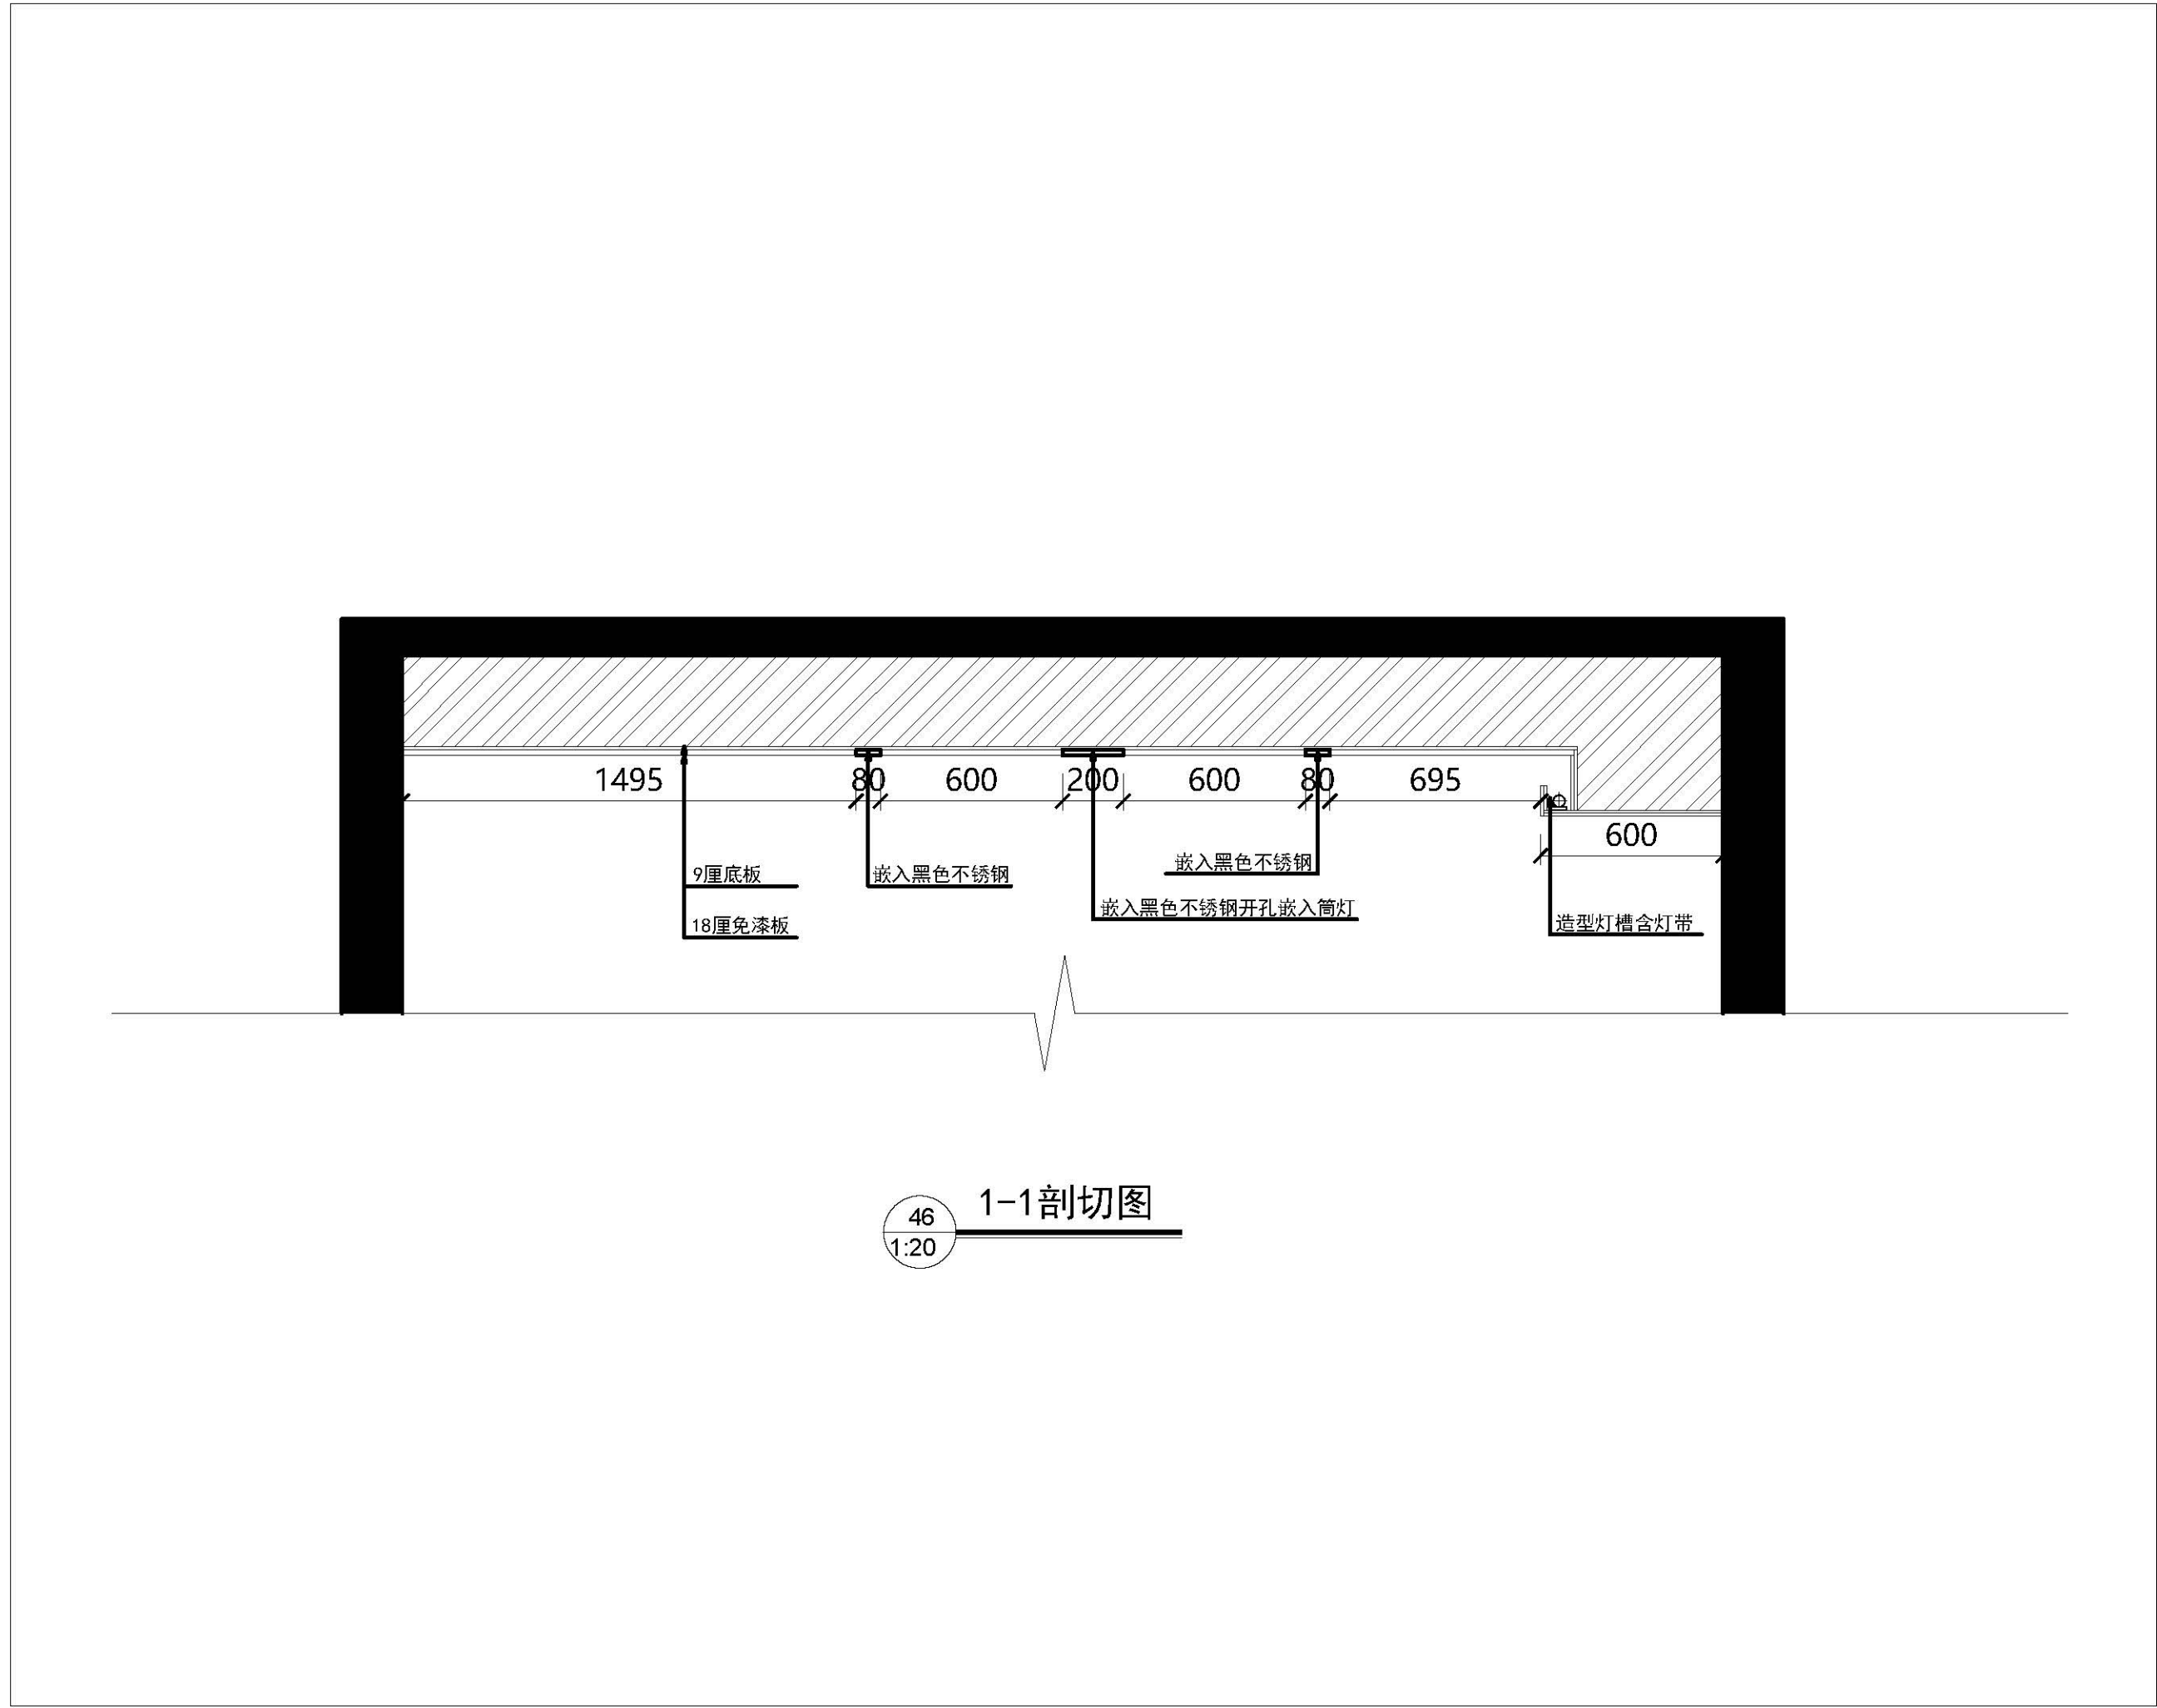


图 名

原始平面图

项目名称

创业基地

项目地点

武鸣水电水利学校

设 计

制 图


日 期

2020-6--

比 例

1:20

图号 47

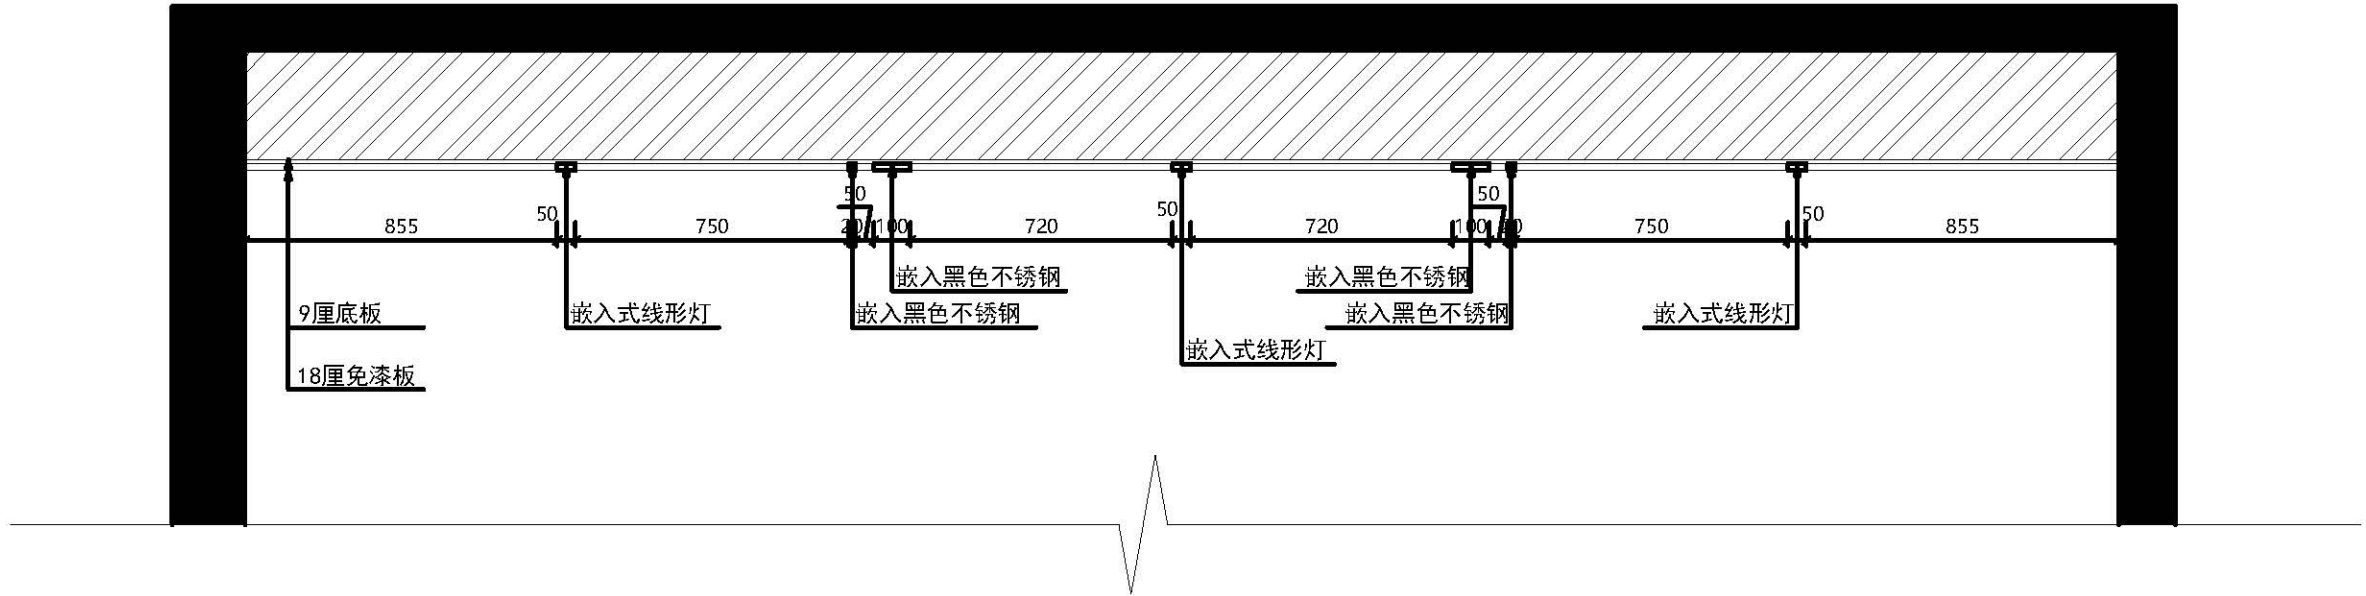

47
1:20 2-2剖切图

图 名	
原始平面图	
项目名称	
创业基地	
项目地点	
武鸣水电水利学校	
设 计	
制 图	
日 期	
2020-6--	
比 例	
1:20	
图号	48

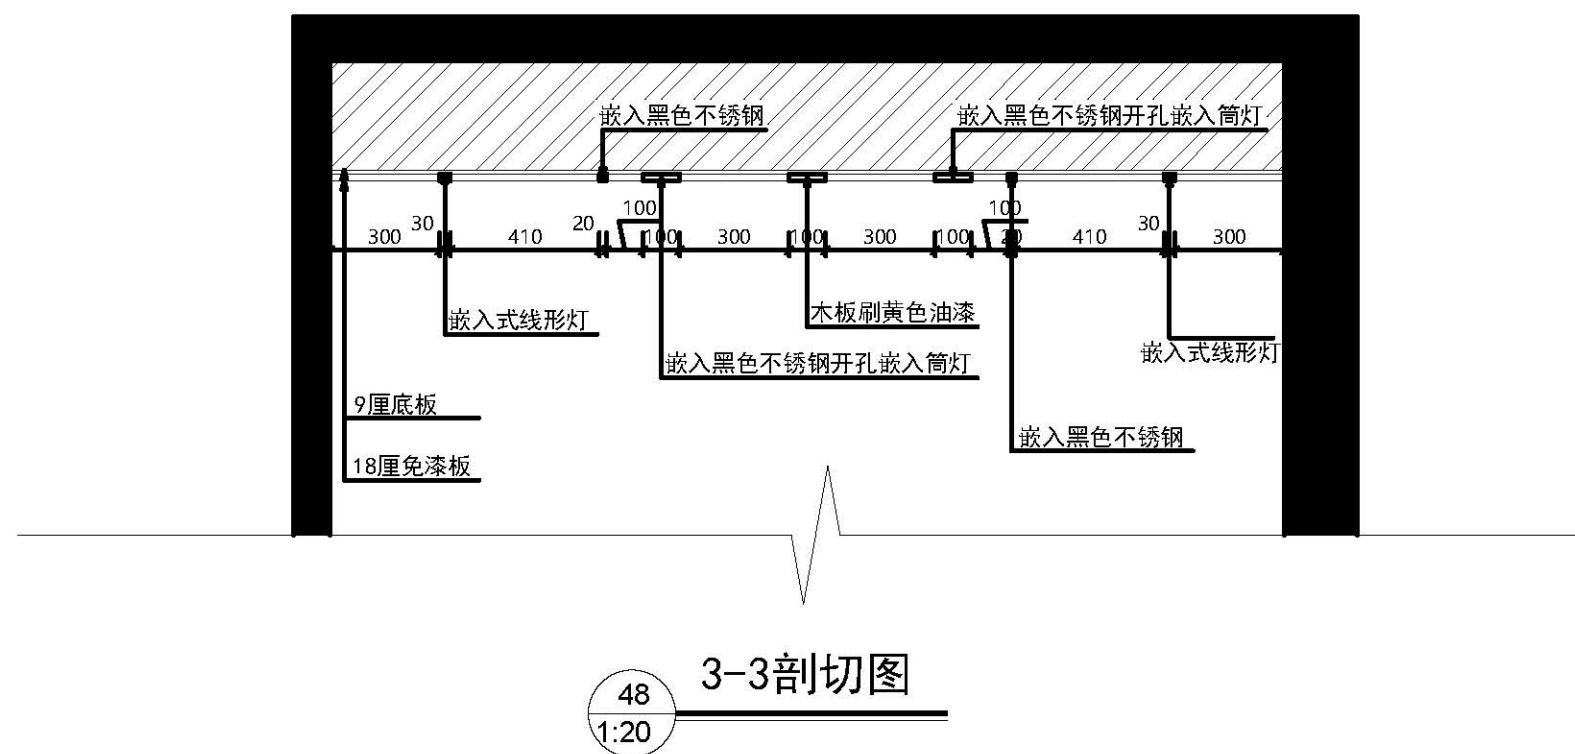


图 名

原始平面图

项目名称

创业基地

项目地点

武鸣水电水利学校

设计

制图

日期


2020-6--

比例

1:20

图号

49

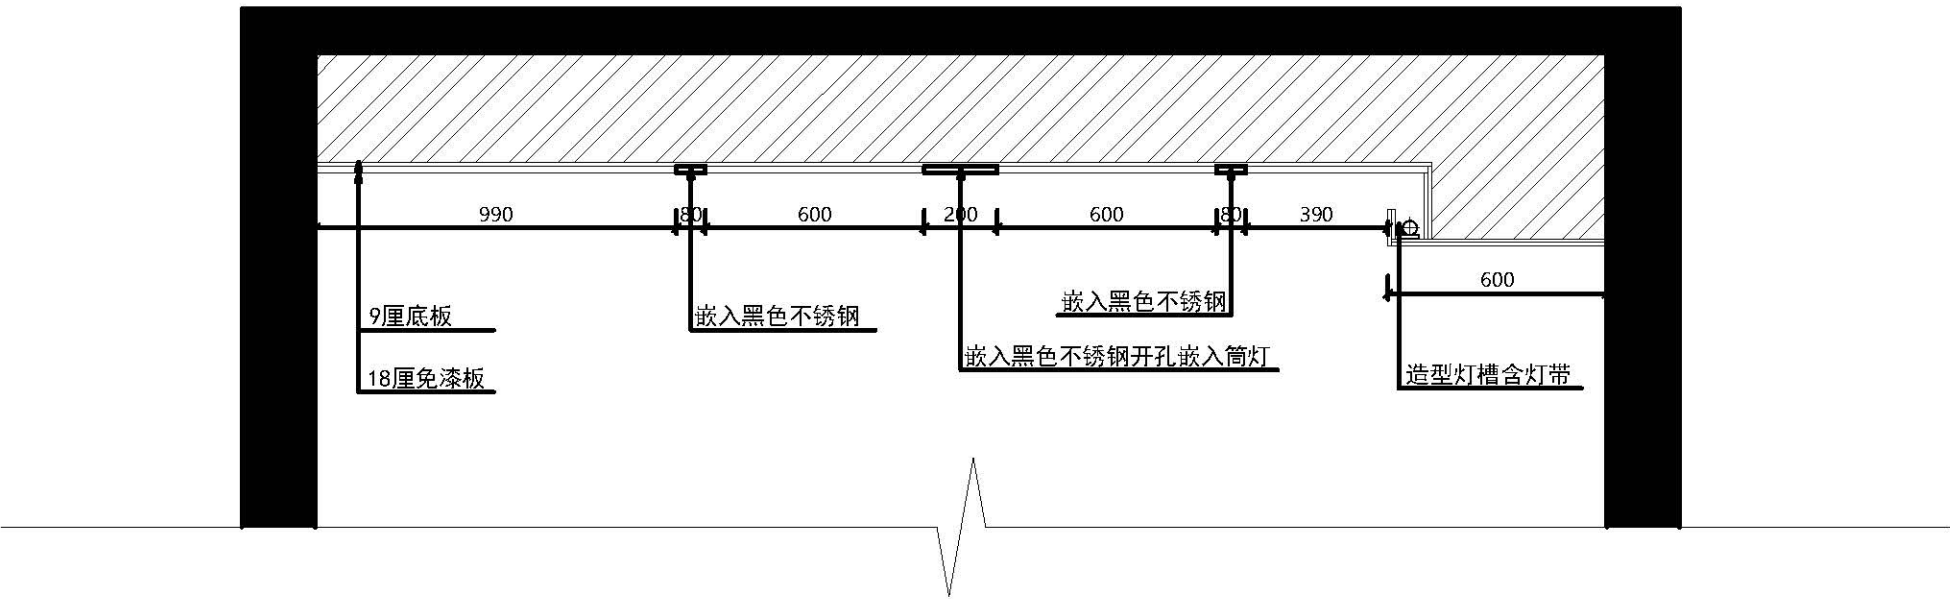

49
1:20 4-4剖切图

图 名

原始平面图

项目名称

创业基地

项目地点

武鸣水电水利学校

设 计

制 图

日 期

2020-6--

比 例

1:20

图号 50

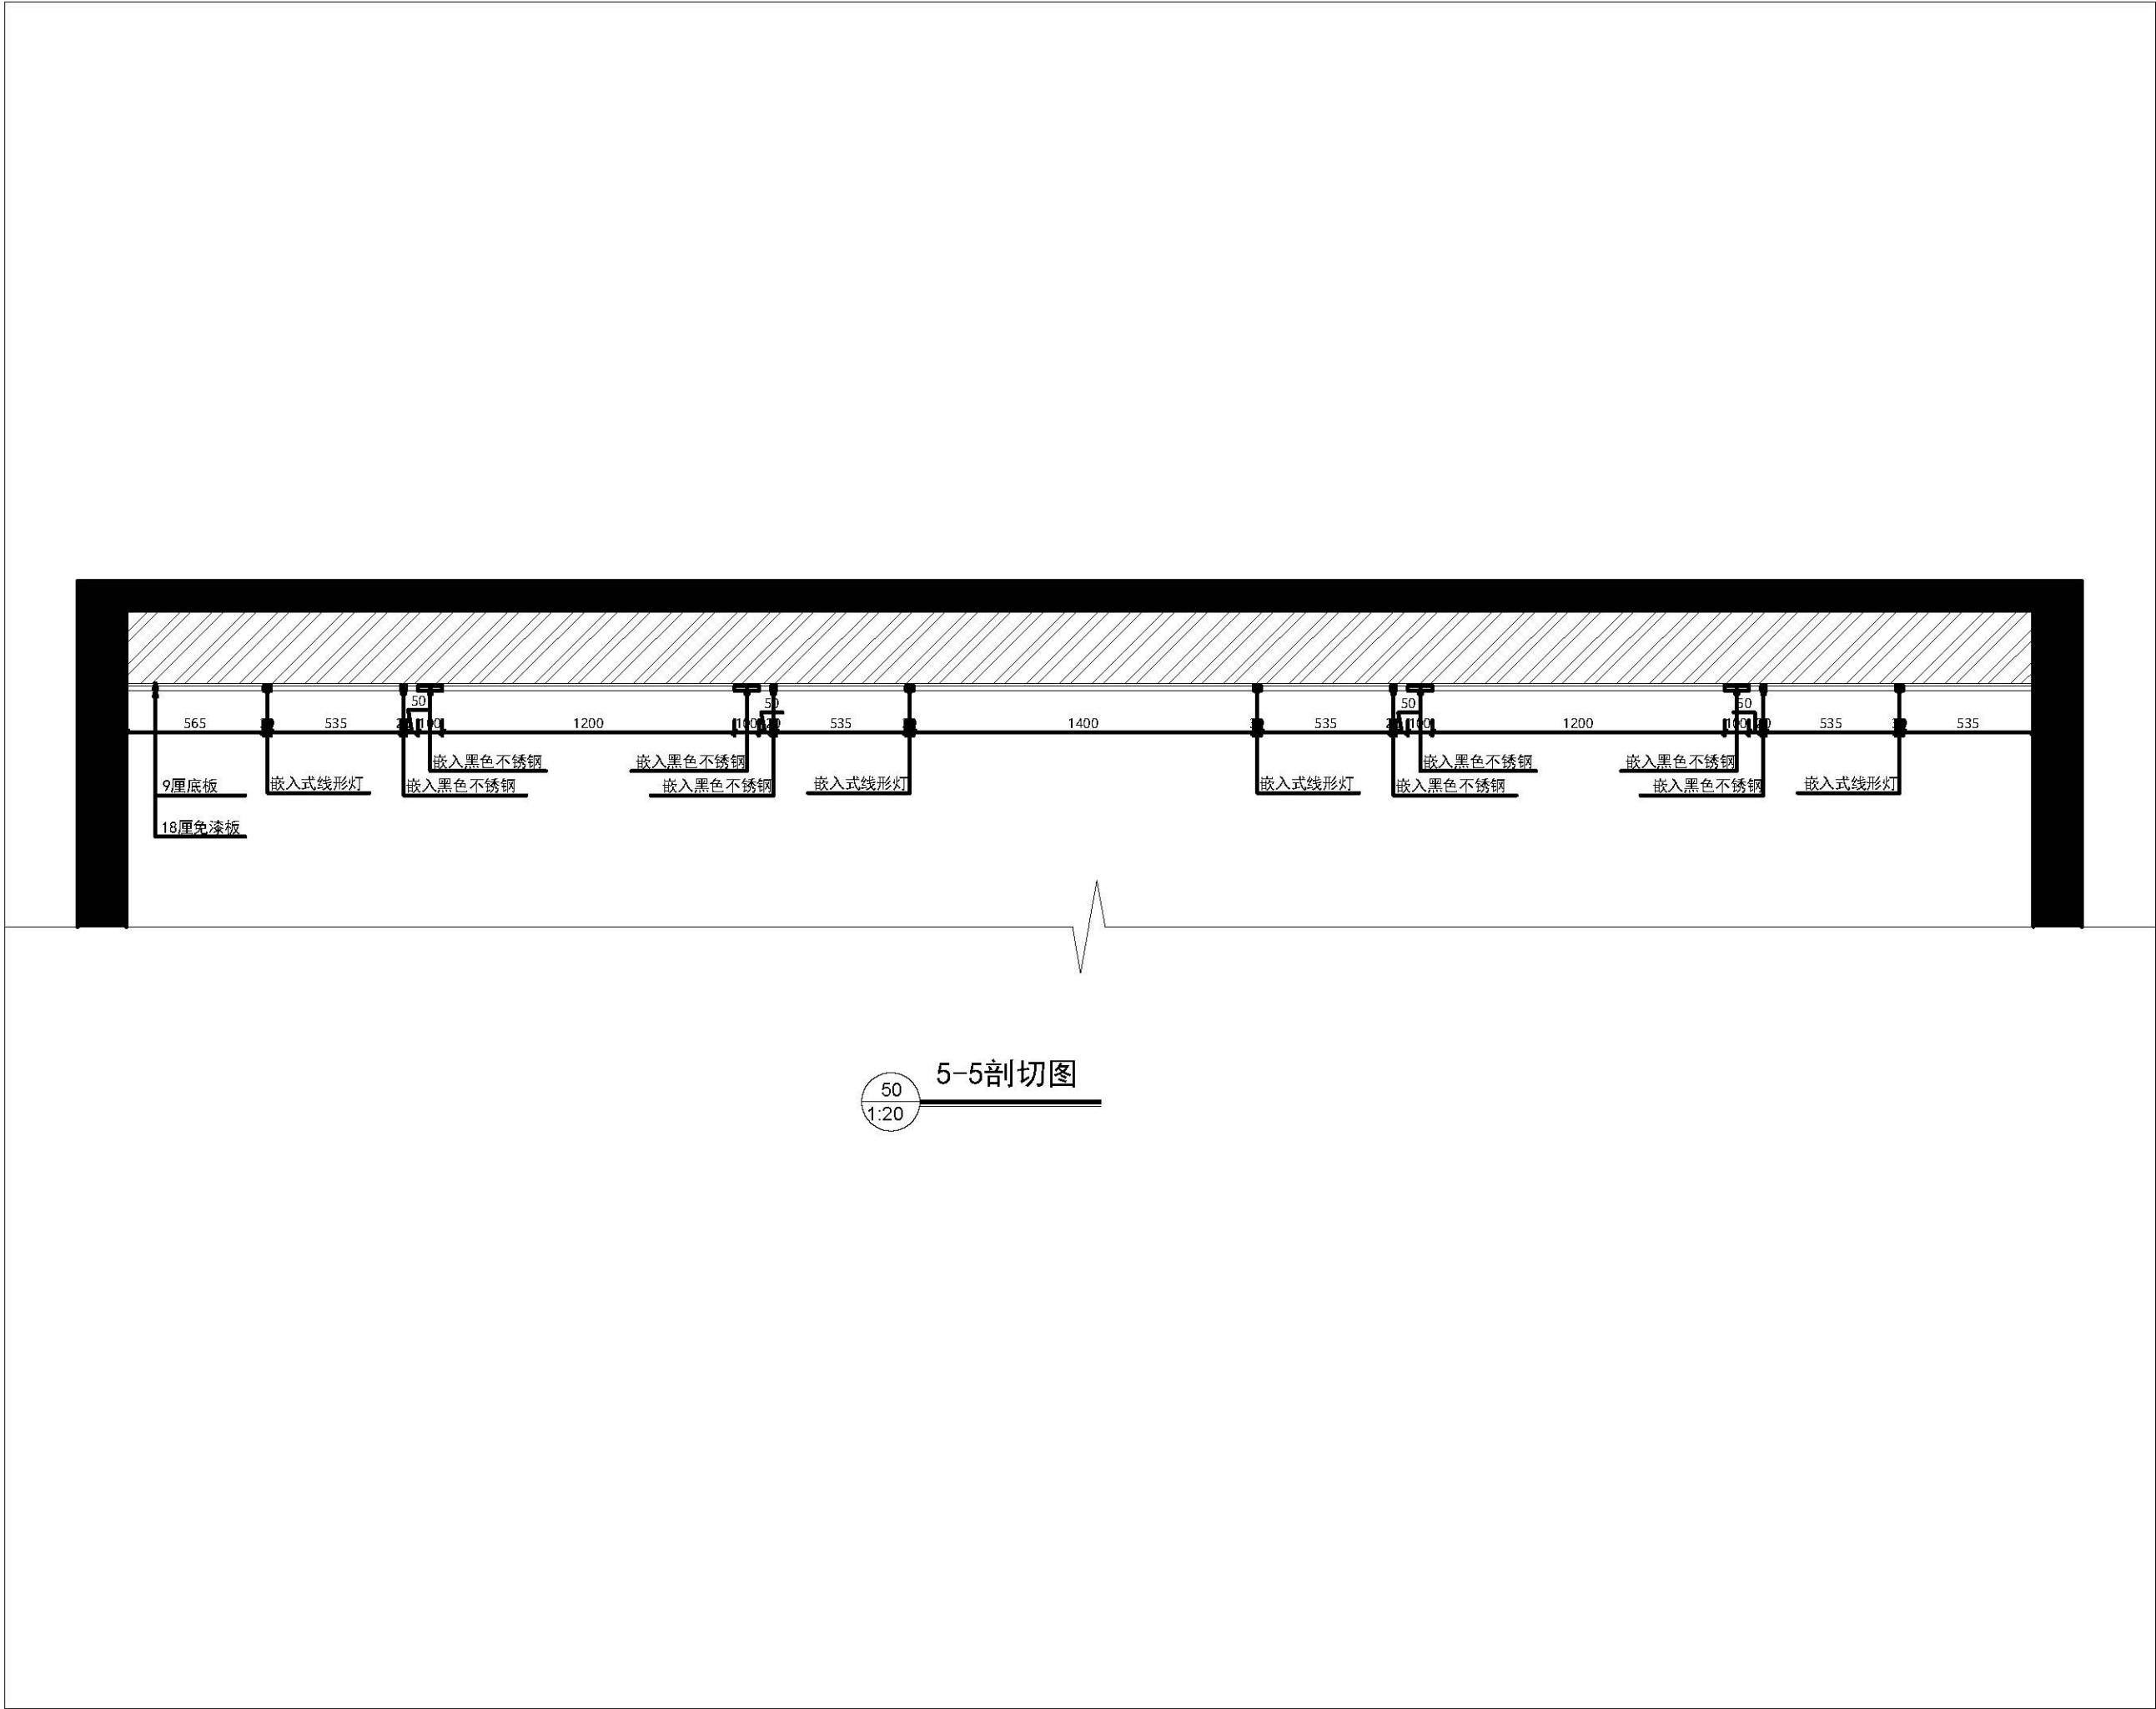


图 名

原始平面图

项目名称

创业基地

项目地点

武鸣水电水利学校

设 计

制 图


日 期

2020-6--

比 例

1:20

图号 51

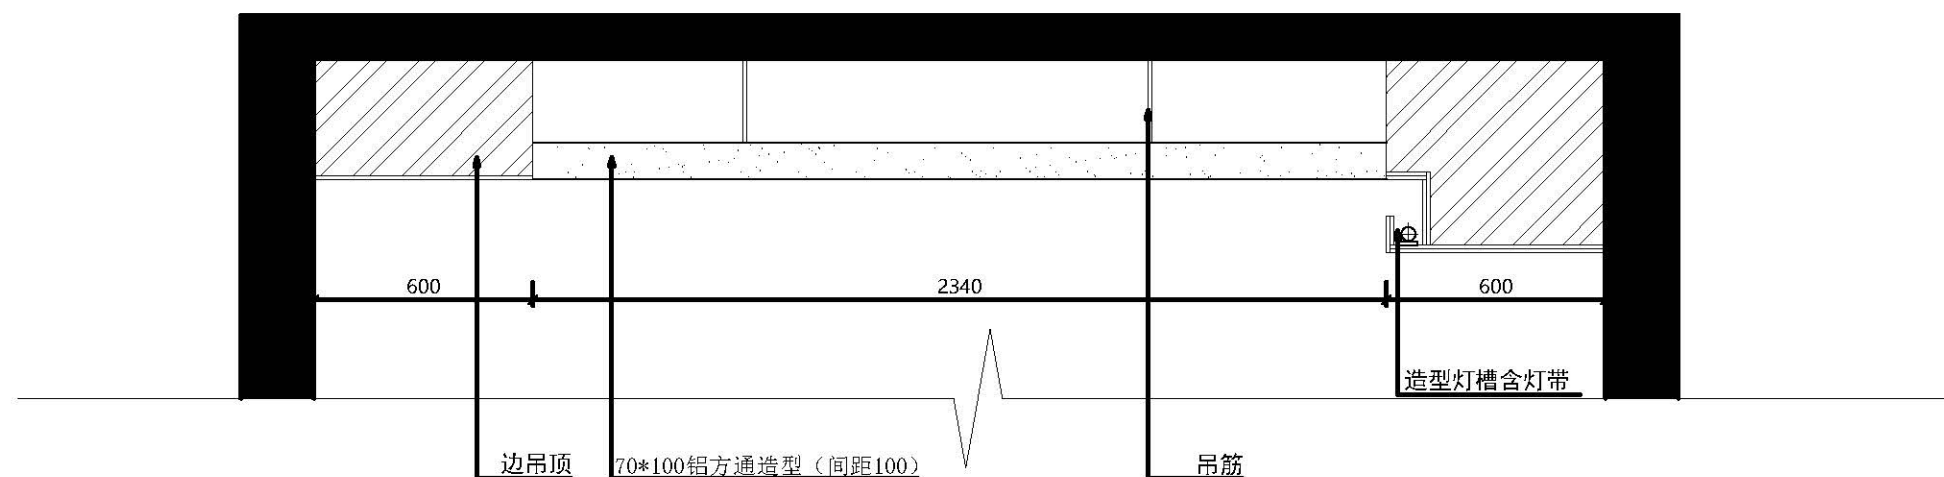

51
1:20
6-6剖切图

图 名

原始平面图

项目名称

创业基地

项目地点

武鸣水电水利学校

设 计

制 图

日 期

2020-6--

比 例

1:20

图号

52

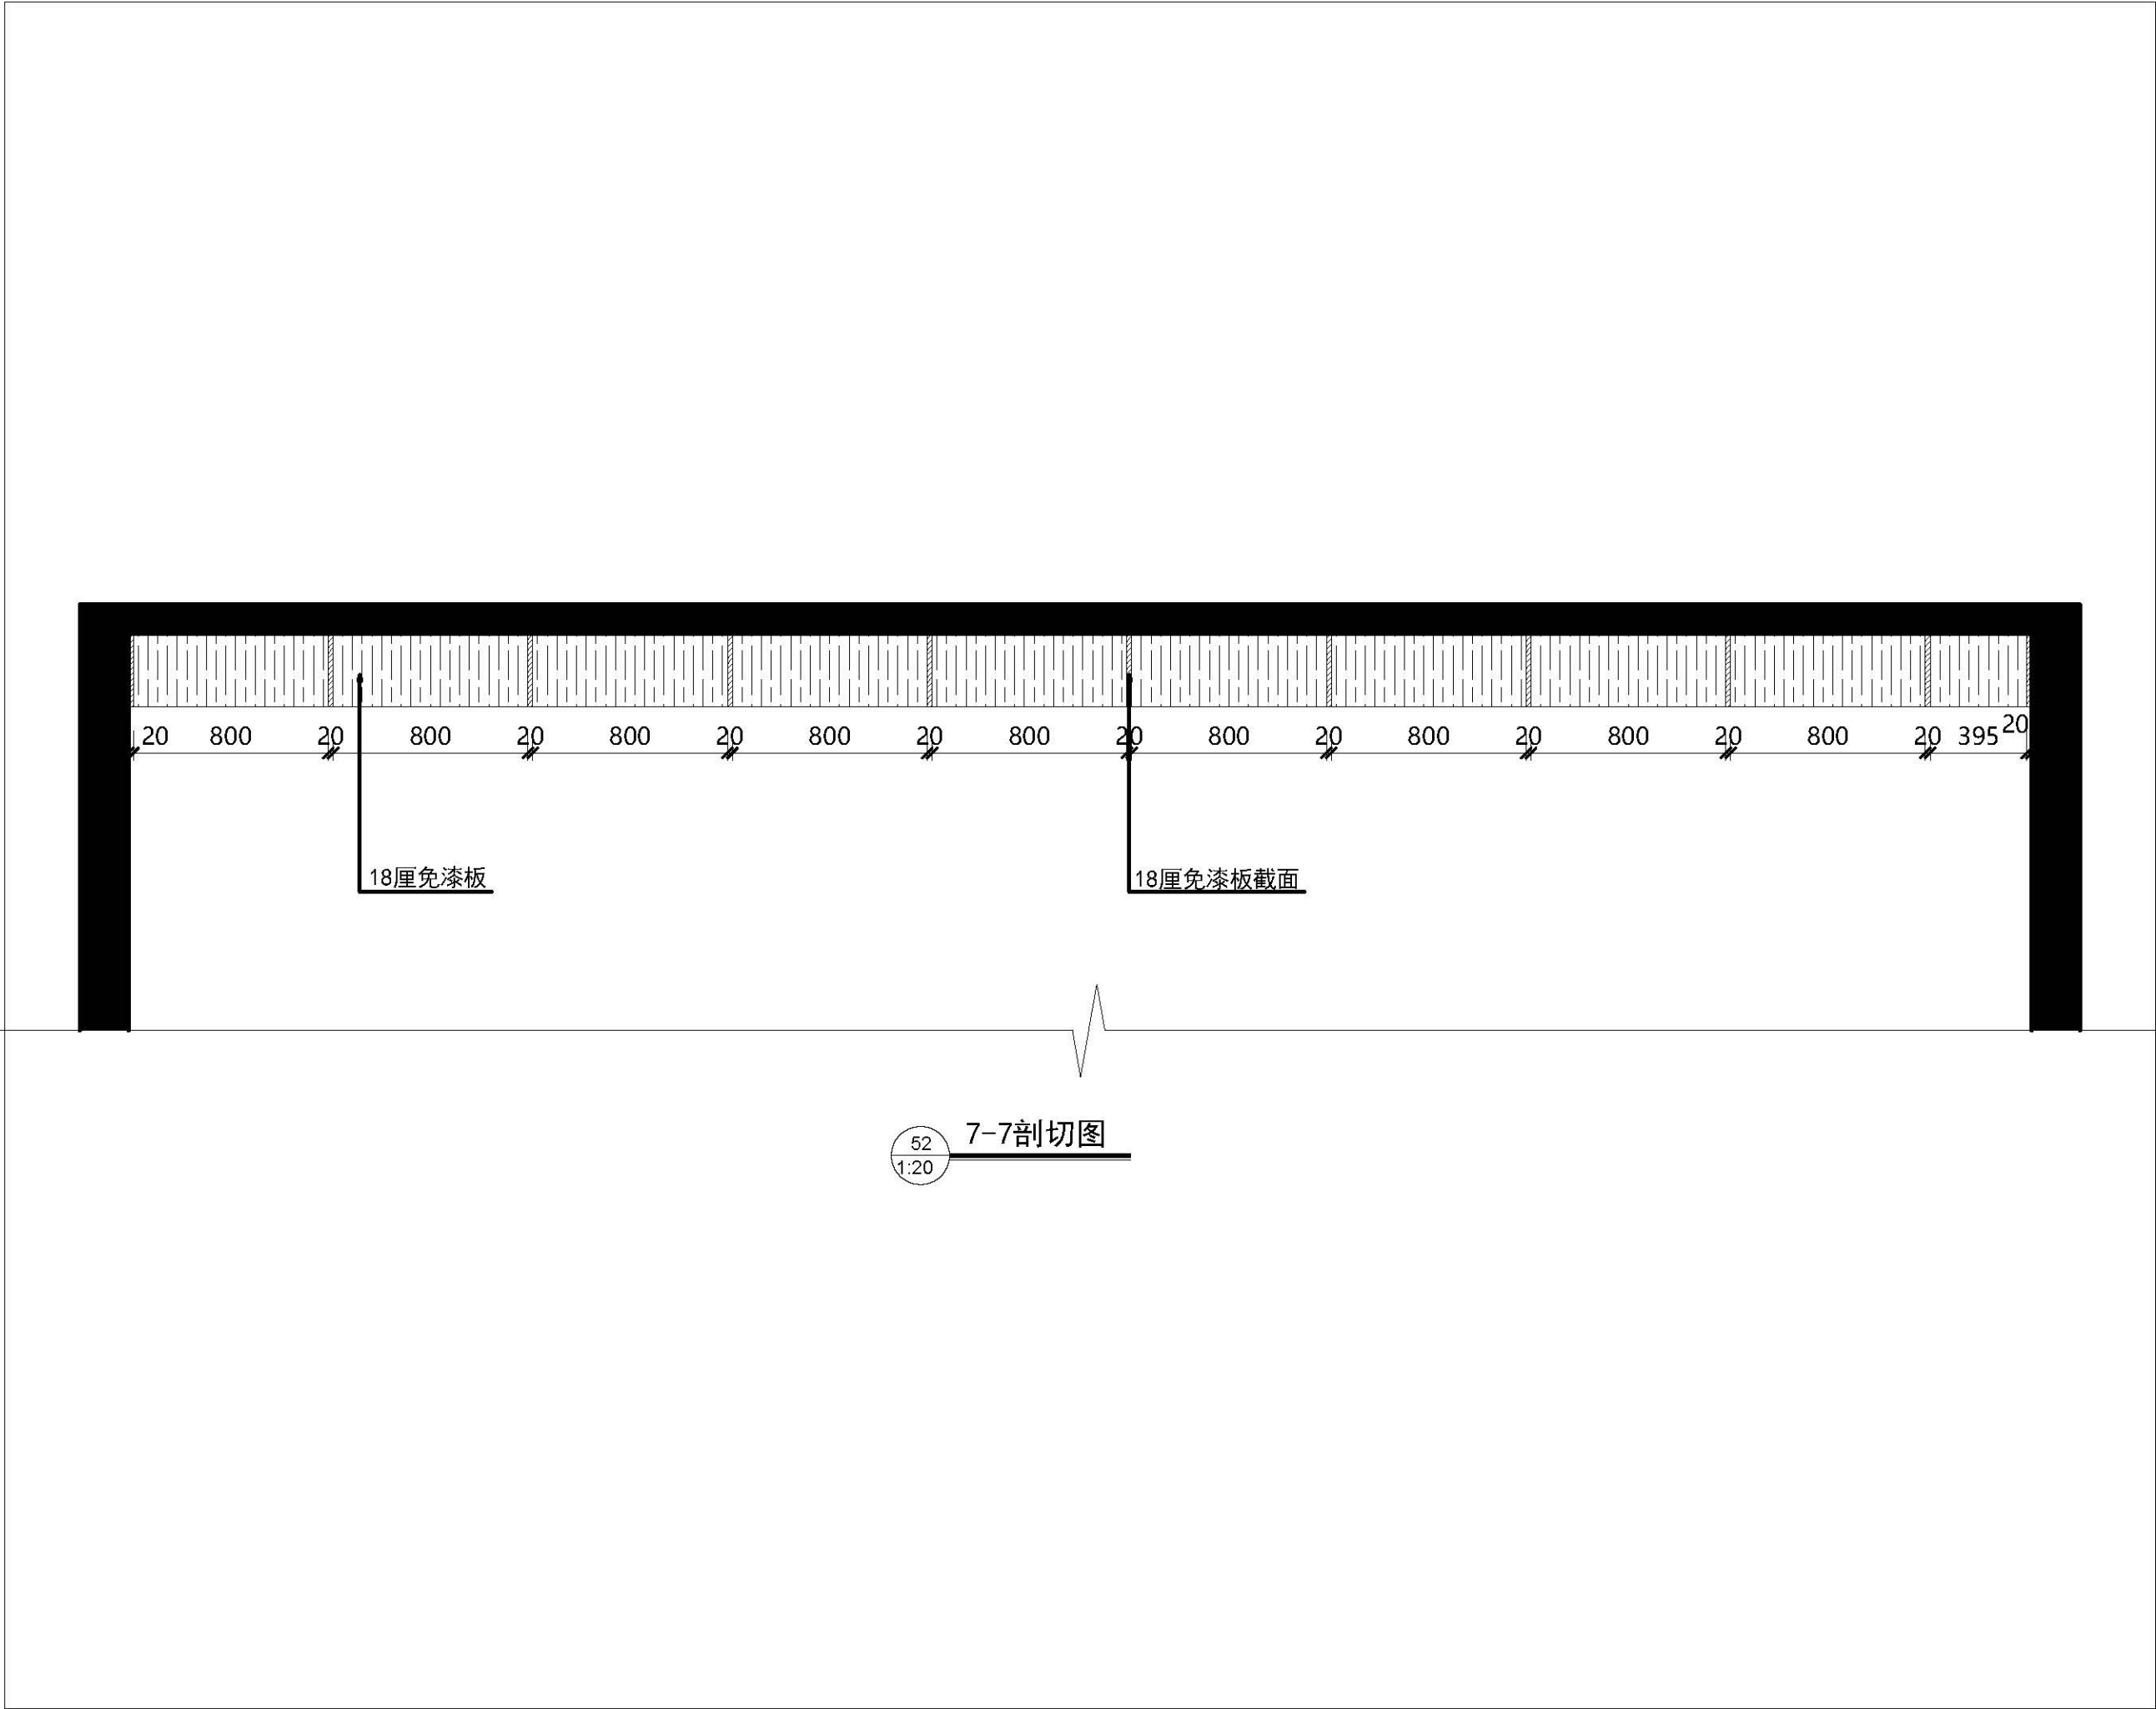


图 名	
原始平面图	
项目名称	
创业基地	
项目地点	
武鸣水电水利学校	
设 计	
制 图	
日 期	
2020-6--	
比 例	
1:20	
图号	53